


經濟部水利署南區水資源局
曾文水庫放水渠道及擴大抽泥工程
擴大抽泥管工程(0K+000~5K+100)
細部設計圖

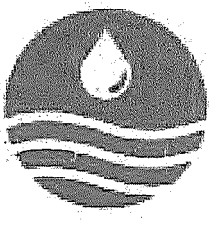

	
局長 Director	連上堯
副局長 Deputy Director	何漢夫
主任工程司 Supervising Engineer	徐立政

本局之簽署並不免除合約廠商應負之責

中華工程股份有限公司
巨延工程顧問股份有限公司

施工總負責人 陳國峰

細部設計負責人 劉國慶

中華民國111年10月
Oct 2022

目 錄

圖號	圖名	圖號	圖名
A	基本圖說	D-101	抽泥管支座詳圖(一)
A-001	圖目錄	D-102	抽泥管支座詳圖(二)
A-002	工程位置圖	D-103	抽泥管支座詳圖(三)
A-003	一般說明	D-104	抽泥管支座詳圖(四)
A-004	鋼筋標準圖	D-105	抽泥管支座詳圖(五)
A-201	地籍套繪參考圖(1/4)	D-106	溪畔水管橋共構段銜接示意圖
A-202	地籍套繪參考圖(2/4)	D-107	閘閥配置示意圖
A-203	地籍套繪參考圖(3/4)	D-108	放流分歧管示意圖
A-204	地籍套繪參考圖(4/4)	D-109	抽泥鋼管支座及固定座數量統計表
D	擴大抽泥管工程	D-201	A1 預鑄式高壓電力人孔詳圖
D-001	φ500mm抽泥鋼管整體佈置圖	D-202	高壓人孔蓋及接地系統詳圖
D-002	抽泥管平縱斷面圖(1/8)		
D-003	抽泥管平縱斷面圖(2/8)		
D-004	抽泥管平縱斷面圖(3/8)		
D-005	抽泥管平縱斷面圖(4/8)		
D-006	抽泥管平縱斷面圖(5/8)		
D-007	抽泥管平縱斷面圖(6/8)		
D-008	抽泥管平縱斷面圖(7/8)		
D-009	抽泥管平縱斷面圖(8/8)		
D-010	管線另件統計表		


經濟部水利署南區水資源局 Southern Region Water Resources Office, WRA, MOEA	委託設計廠商	設計	陳志文	校核	田 凱 之	技師簽證	版次	日期	說明	修改	校核	核准	工程名稱	曾文水庫放水渠道及擴大抽泥工程 擴大抽泥管工程(0K+000~5K+100)	
	中華工程股份有限公司 巨廷工程顧問股份有限公司	製圖	張美菊	審定	劉國慶								圖名	圖目錄	
		描圖		核定											
		日期	111.10										圖號	A-001	第01頁 共29頁

壹、計畫目的


曾文水庫庫容維持訂有民國120年達到水庫泥砂進出平衡的零淤積目標，為增加庫容以維持南部地區供水穩定，管理單位歷年來已持續進行水庫更新改善及清淤工作，惟因受限於淤泥暫置區容量有限、供電限制需增加特高壓配電與抽泥管設施等基礎設施不足而無法擴大規模，故辦理本工程計畫，期能健全基礎設施以增進清淤量能。

壹、計畫內容

- 1. 本計畫永久固定抽泥管線工程，其用地位於嘉義縣大埔鄉柳藤潭段、台南市東山區下南勢段、台南市楠西區密枝段為主。
- 2. 抽泥管起點為曾文碼頭，沿線行經曾庫公路至終點曾文一號橋。
- 3. 放水渠道起點為#1導水隧道出口處，全線沿曾文溪河道右岸埋設，至東口堰上游止。
- 4. 於曾文電廠廠區內設置配電設備，並設置可傳輸10,000KW至壩前既有配電站之高壓電纜線路。
- 5. 改善壩前碼頭既有碼頭道路，並新設φ400mm及φ500mm HDPE管線各2條。

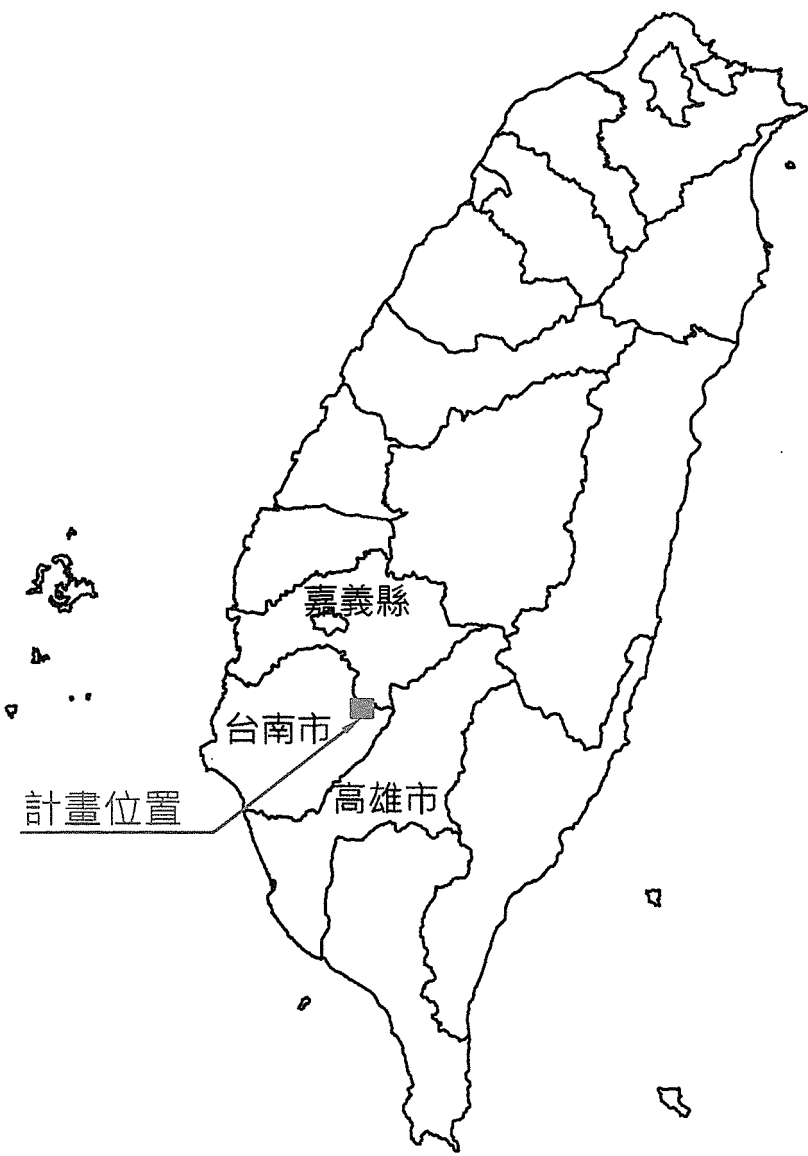

計畫索引圖

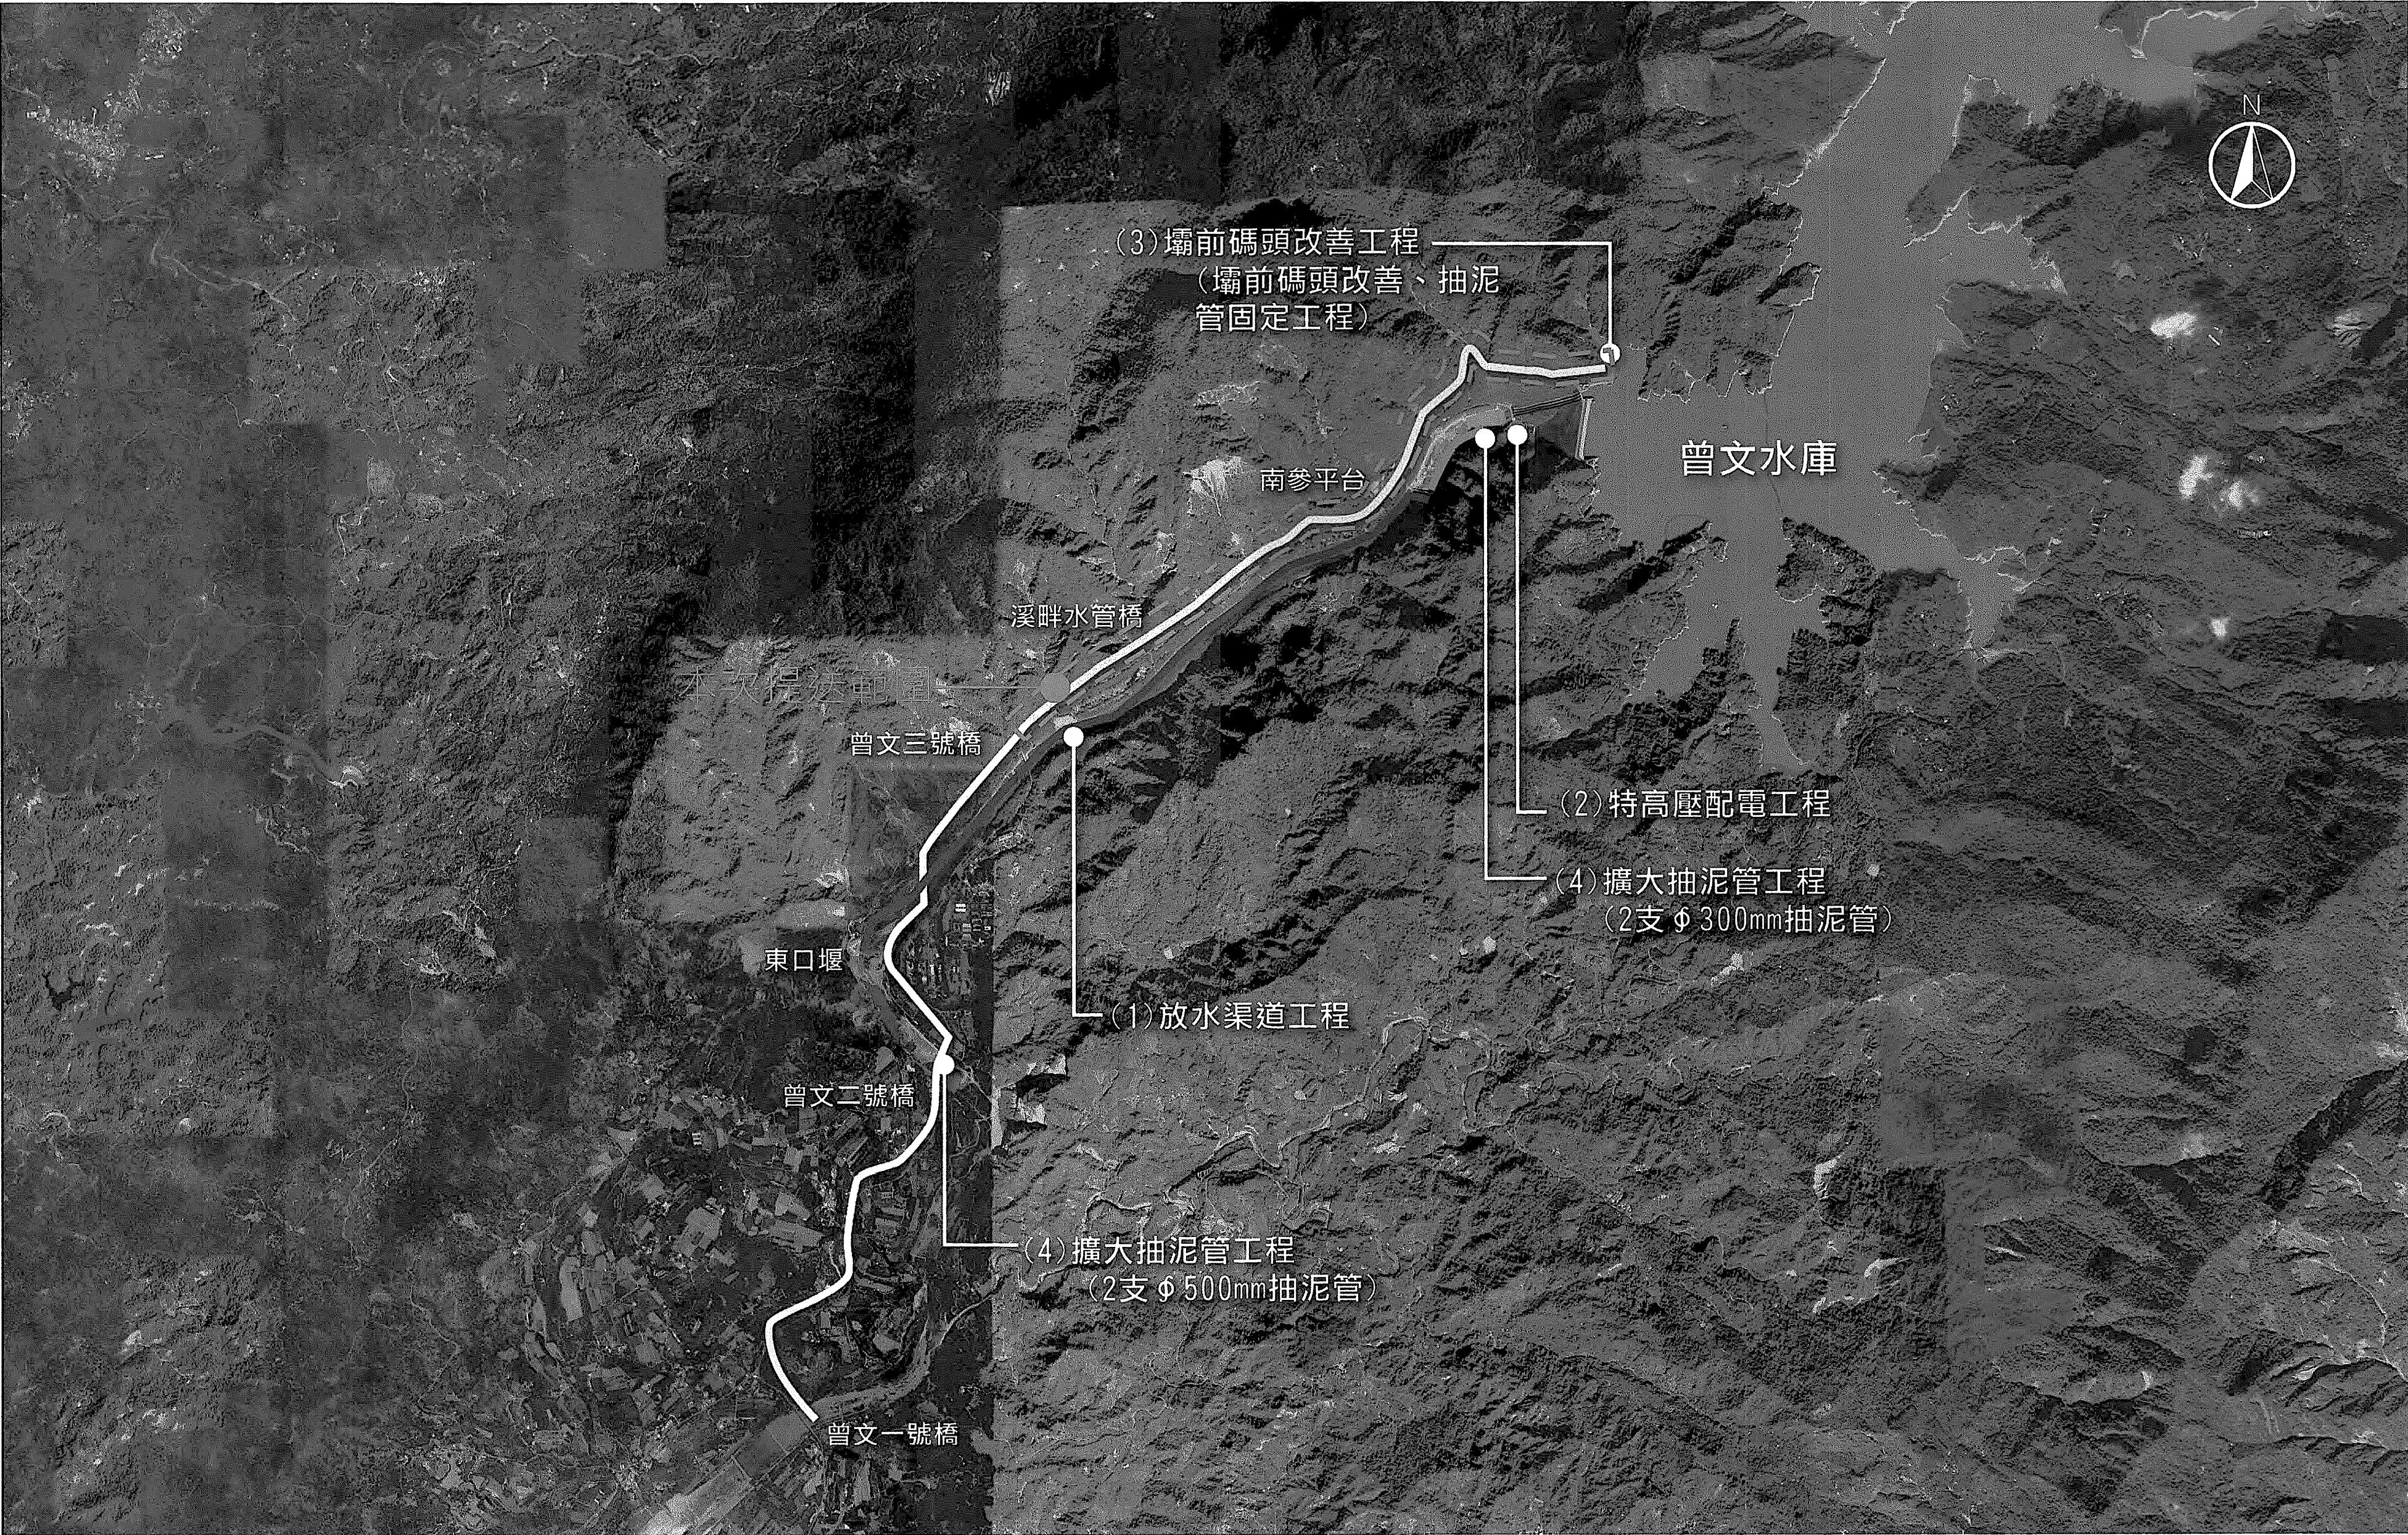

工程位置圖

經濟部水利署南區水資源局 Southern Region Water Resources Office, WRA, MOEA	委託設計廠商	設計	陳志文	校核	張美菊	技術簽證	版次	日期	說明	修改	校核	核准	工程名稱	曾文水庫放水渠道及擴大抽泥工程 擴大抽泥管工程(OK+000~5K+100)	
	中華工程股份有限公司 巨廷工程顧問股份有限公司	製圖	張美菊	審定	劉國慶								圖名	工程位置圖	
		描圖		核定									圖號	A-002	
		日期	111.10												

- 一、本工程除圖上另有註明者外，悉依經濟部水利署公告之相關施工規範及本工程契約書、施工補充說明書、履約補充說明書及圖說等之規定辦理，如有未盡事宜應依照工地工程司指示辦理。
- 二、參考規範
1. 抽泥管管材參考CNS 6568-G3129 輸水用塗覆鋼管及CNS 6666-G3130輸水用塗覆鋼管之管件。HDPE抽泥管需符合中國國家標準CNS2456或CNS2458N。
 2. 內政部營建署"工程施工規範"。
 3. 中國土木水利工程學會"混凝土工程設計規範與解說"(土木401-108)
 4. 中國自來水協會"自來水設備工程設施標準解說，1996"
 5. 中國自來水協會"自來水工程設施標準解說，1996"
 6. 交通部「公路橋梁設計規範」(2009.12)
 7. 交通部「公路橋梁耐震設計規範」(2009.06)
 8. AISC 美國鋼結構協會「鋼構架設計規範」(2001年)

三、圖面單位

本工程圖示尺度單位除另有註明者外，原則上里程、高程以公尺(m)計，結構物以公尺(m)計。

- 四、混凝土：混凝土所有之成份配比須緊密均勻且可施工之混合物，其標準依CNS1230、1231、1232之規定，28天之圓柱試驗，混凝土設計強度如下：

項 目	f'c(kg/cm) ²	水泥類型
基礎襯底混凝土	140	卜特蘭第一種
壩前碼頭道路改善回填方	175	卜特蘭第一種
格框護坦、截流溝、集水坑、擋土牆、支座、固定座	210	卜特蘭第一種
進水口、導水箱涵、量水堰閘室、出水工、維修坡道	280	卜特蘭第一種
固床工	350	卜特蘭第一種

五、鋼筋

1. 鋼筋採用竹節鋼筋，並符合CNS 560 A2006之規定。鋼筋應符合下列規定：
 - a. 鋼筋採用鐸接時，應符合 CNS 560中 SD420W 或 SD 280 之規定。
 - b. 出廠實測降伏強度不得超出規定降伏強度1300kgf/cm² 以上，（複驗時不得超過 1500kgf/cm²）。
 - c. 實測極限抗拉強度與實測降伏強度之比值不得小於1.25。
2. 除另有註明者外，鋼筋降伏強度至少為D10(#3)至D16(#5)採用SD280，fy ≥ 2800kgf/cm²。D19(#6)至D36(#11)採用SD420W，5400 ≥ fy ≥ 4200kgf/cm²。
3. 鋼筋標準尺寸及重量如下：

鋼筋稱號	D10 (#3)	D13 (#4)	D16 (#5)	D19 (#6)	D22 (#7)	D25 (#8)	D29 (#9)	D32 (#10)	D36 (#11)
標稱直徑(mm)	9.53	12.7	15.9	19.1	22.2	25.4	28.7	32.2	35.8
重量(kgf/m)	0.56	0.994	1.56	2.25	3.04	3.98	5.08	6.39	7.90

4. 鋼筋保護層之最小厚度除另有規定外，應依下列規定：
 - (1) 直接澆置於土上者、暴露於室外或水接觸者 7.5cm。
 - (2) 室內且不與水接觸者 梁及柱：4cm；版與牆：2cm。
 - (3) 受有水流冲刷之構造物 15cm。
 - (4) 經常與水或土壤接觸之構造物 版、牆與樑：6.5cm；柱及隧道：7.5cm。
 - (5) 其它依設計圖說或施工規範。

六、模版工程

1. 模板必須有足夠之精確性及強度以保持結構體及圖說之尺寸、形狀位置、且模板之製作須緊密穩妥，不致鬆動、變形或漏漿。
 2. 平頂及梁底模需專任工程人員或技師評估結構安全無疑慮狀況下並經機關同意後即可拆模。
 3. 高度大於5米之版梁施工應採用重型鋼管支撐（直徑大於2.5吋）或型鋼支撐，統包商應將施工用架設及支撐詳圖先經其所聘主任技師詳細核算簽署，確認安全無慮後，送現地工程司同意始得施工，但現地工程司之同意並不能減免統包商應負之責任，統包商對本工程模板及撐架之核算及施工安全應負完全責任。
- 七、統包商應於施工前詳細校對所有設計圖說，並查對各部位尺寸、高程及里程等，有不符或疑問應報請工地工程司處理。
- 八、施工期間若須由其他單位或其他統包商配合辦理之工項及措施，統包商應事先提請工地工程司轉洽配合辦理，統包商亦應配合有關單位或其他承商所定日期、工項而實施應辦之工程或事項，不得藉故拒絕延誤或推諉。
- 九、所有混凝土外表均需確實平整均勻，為使外表能平整，除所有外表模板之板料須平整外，且各板料與支承料亦均需有足夠之厚度與強度，如施工後混凝土外表稍有空隙、不平整現象，需確實依規定填補、修飾與磨飾，如外表嚴重不平整工地工程司尚可要求打除重做或更換模板、支撐方式，統包商不得拒絕，並不得要求任何加價及延長工期。

- 十、新澆置混凝土應妥予養護至少保持七日以上表面濕潤，至於用液膜、覆蓋或其他辦法應先取得工地工程司之認可，採覆蓋法時，應以不含有害混凝土品質之麻袋覆蓋混凝土露出之各面，並每天數次澆水淋透，以保持潮濕，本費用已計入各混凝土單價內，不另給價。

- 十一、基礎開挖及擋土支撐等施工時，應採取必要之安全措施，如發生任何損害或意外事件，統包商應負全部之賠償責任。

- 十二、本工程之出入口若需設置於現有道路處，於施工期間需設防護措施，並配合警告、指示標誌、交通指示人員等，均須依據交通部、台南市政府及嘉義縣政府等相關規定設置管制設施。如發生任何損壞或賠償事件一律由統包商負責。

- 十三、本工程施工時必須利用現有道路進出工地時，統包商於施工前須依據本契約及交通主管機關等相關規定，研擬交通維持計畫書及施工計畫，其內容至少應包括交通維持設施之場地佈置、交通指揮人員編組、施工步驟及管制措施等，提送交通主管機關及本機關等核可後方可實施。

- 十四、所有臨時設施，如臨時導水路、臨時移水、臨時擋水堤、臨時圍堤、施工道路.....等等，於施工期間必須配合本工程進行臨時設施之維修、保護、補強、更新及養護等，俟本工程、本工程等工程均完工後依工地工程司指示及同意後方可拆除臨時設施。

- 十五、本工程設計圖說內有關一切非永久性措施，諸如臨時覆蓋版、施工便道、安全措施、施工支撐、支架、擋土、擋水、排水等各項之有關規定，僅供統包商參考，統包商應事先至現場切實查勘，並充分瞭解工地情形後，依實際需求提出具體可行之各項施工計畫及施工方法等有關圖說，送經工地工程司核可後方可施工。

- 十六、統包商於施工前須研擬詳細施工計畫包括施工網狀圖、場地佈置、施工步驟（含必備之機具）、模板詳圖（含支撐系統）、鋼筋彎配施工大樣圖、基礎開挖、擋土設施、借棄土計畫、安全措施、交通維持、環境維護等，送交工地工程司核可後方可實施。如需變更施工計畫亦須經工地工程司同意，另施工所需之固定鋼筋、與補強鋼筋等亦須包含於施工詳圖中，但此等鋼筋除相關圖說已註明者外，均已計於損耗量內不另增減。

- 十七、統包商對於設計圖中所標示之各項構造細節，應根據施工經驗、施工機具、施工設備等因素並配合鐸工技藝及擬用之施工方式等予以詳細檢討如認為有具體實績案例之較佳構造細節時，應將相關圖說與結構計算資料，併同施工計畫書送經工地工程司認可後方可施工，惟不得要求增加任何費用。

- 十八、本工程工地空氣品質、噪音、振動等防治費用已包括在契約總價中，其費用除了詳細表所列施工項目之外，均已包括在「其他環境保護措施費」，不另給價。統包商應依照有關規定施行防治，施工中若工區不符合最新之國家相關環境保護法令或法規之標準，而遭環保單位罰鍰時，統包商應自行負擔罰金。

- 十九、本工程施工期間廢棄物，其收集、貯存、清除、裝卸、運輸及處理，統包商應確實依「事業廢棄物貯存清除處理方法及設施標準」規定辦理，其經費已包含在相關職業安全衛生項目內。

- 二十、工程進行期間應依「營建工程空氣污染防治設施管理辦法」規定設置空氣污染防治設施，其費用除了詳細表所列施工項目之外，均已包括在「其它安衛設施費」項目內。

- 二十一、統包商應自行覓妥材料堆置場，其租金已含於供給材料保管補助費(工務所設施費)內，不另計價。

- 二十二、本工程若有管線遷移工作時，機關將於施工前協調管線單位辦理會線及遷移。惟統包商於施工前需先行確認，若仍有管線未能遷移，統包商應即報請工程師協調該等管線單位儘速遷移或做必要之保護措施，配合管線遷移或保護所需之費用已編列於預算中。若統包商逕行施工致損壞管線情事發生，統包商應負全部責任。

- 二十三、在颱風及豪雨期間，對於工區範圍內、相關之防洪及現有設施等，統包商需依經水利主管機關核准之相關文件及工地工程司之指示，配合現況與天候作好必要之防洪及安全措施，同時須對工區加強巡邏並備妥所需一切救援器材，以隨時對突發性之災害作緊急應變處置，此項費用已包含於汛期工地防災減災作業費內，不另給付。

- 二十四、本工程外及邊緣地上物(如建物、管線)或農作物若因施工有所損壞，統包商應負責賠償或修復之責。

- 二十五、本工程施工期間，施工機具及人員產生之廢（污）水應依規定妥善收集處理後始得排放，其經費已包含在相關安全衛生項目內。

- 二十六、本工程施工前統包商應依施工計畫擬定施工圍籬、施工環境保護執行計畫，提送工地工程司陳報交通及環保局備查。

- 二十七、本工程統包商應遵照職業安全衛生相關法令規章，切實負責辦理各項勞工安全措施，其費用已包含在職業安全衛生費用內。

- 二十八、在每一施工圍籬工區內需設置適當洗車設備，以供離開施工區之施工車輛清洗污泥之用，以免污染道路等環境，該費用已計入簡易洗車冲洗設備內，不另給價。

- 二十九、上述工地工程司之同意或認可等，並未解除或減少統包商依照合約及施工說明，完成本工程之任何責任。

- 三十、本工程設計圖說中規定應辦理事項所需費用，除另有註明者外，均已包括於契約單價或總價內，不另給價。本設計圖中所述工地工程司之同意或備查等，並未解除統包商依照契約及施工說書完成本工程之任何責任。

- 三十一、本工程施工中臨時施工便道費用，除符合契約規定之因甲方原因或不可抗力因素時其費用實作實算外，其餘不得要求增加價金。

- 三十二、廠商投標前需自行評估施工工期、混凝土供料穩定性，以及涉及汛期施工等所需需負擔之相關風險，並納入廠商投標成本內。

- 三十三、本工程設計圖中所稱「工地工程司」係指業主指派或委託代辦之施工監督負責人。

- 三十四、曾文溪本河段各頻率洪峰流量如下表：

流域	頻率年	1.11	2	5	10	20	25	50	100	200
曾文溪主流	曾文水庫後池堰至後堀溪合流前	830	2,510	4,100	5,150	6,160	6,480	7,470	8,450	9,420

本工區地表水、伏流水及地下水相當豐沛，廠商投標前應親自至現地勘查，瞭解工地水文、地文、交通、環境等情況，並評估其風險。

三十五、施工附註：

1. 本工程抽泥管採用兩根ø 500mmSP管，管線接合採鐸接方式為原則，其他規定詳施工補充說明書之規定。
2. 本工程所使用之SP管及其管件於本設計圖所示角度、長度及高程僅原則設計，廠商施工時經工地工程司同意後得依工地現況予以調整。
3. 與機械或電氣設備有關之結構物尺寸，應於施工前由統包商確認後，繪製施工圖依程序提送審查。
4. 統包商應評估運輸路線之道路、隧道及橋樑狀況，決定運輸管件、管橋及機械設施等設備之最大件及最重件。
5. 施工容許誤差，契約、施工規範及該工項相關圖說如有規定者，依其規定辦理，如無明確規定者，則依下列原則辦理：
 - (1). 混凝土結構物：
 - A.寬(厚)度未達1公尺者為 1公分；1公尺以上者為1%，惟最大不得超過5公分。
 - B.長度容許誤差不得大於設計尺寸1%，且不大於30cm。
 - C.高度容許誤差高度未達 3公尺者為 3公分；高度3至5公尺者為4公分；高度5公尺以上者為 5公分。
 - D.斜率為10%以內(單面)。
 - (2).開口位置容許誤差±25mm。
 - (3).螺栓大小尺寸、位置、間距容許誤差±2mm。
- 6.本工程抽泥管設計位置，如因現況地形無法施作，報經現場工程司同意後，可依現況地形微調。

經濟部水利署南區水資源局

Southern Region Water Resources Office, WRA, MOEA

委託設計廠商

設計

陳志文

校核

田知至

技師簽認

版次日期

說明

修改

校核

核准

工程名稱

曾文水庫放水渠道及擴大抽泥工程
擴大抽泥管工程(OK+000~5K+100)

製圖

張美菊

審定

核定

劉國慶

劉國慶

版次日期

說明

修改

校核

核准

圖名

一般說明

描圖

張美菊

審定

核定

劉國慶

劉國慶

版次日期

說明



修改

校核

核准

圖號

A-003

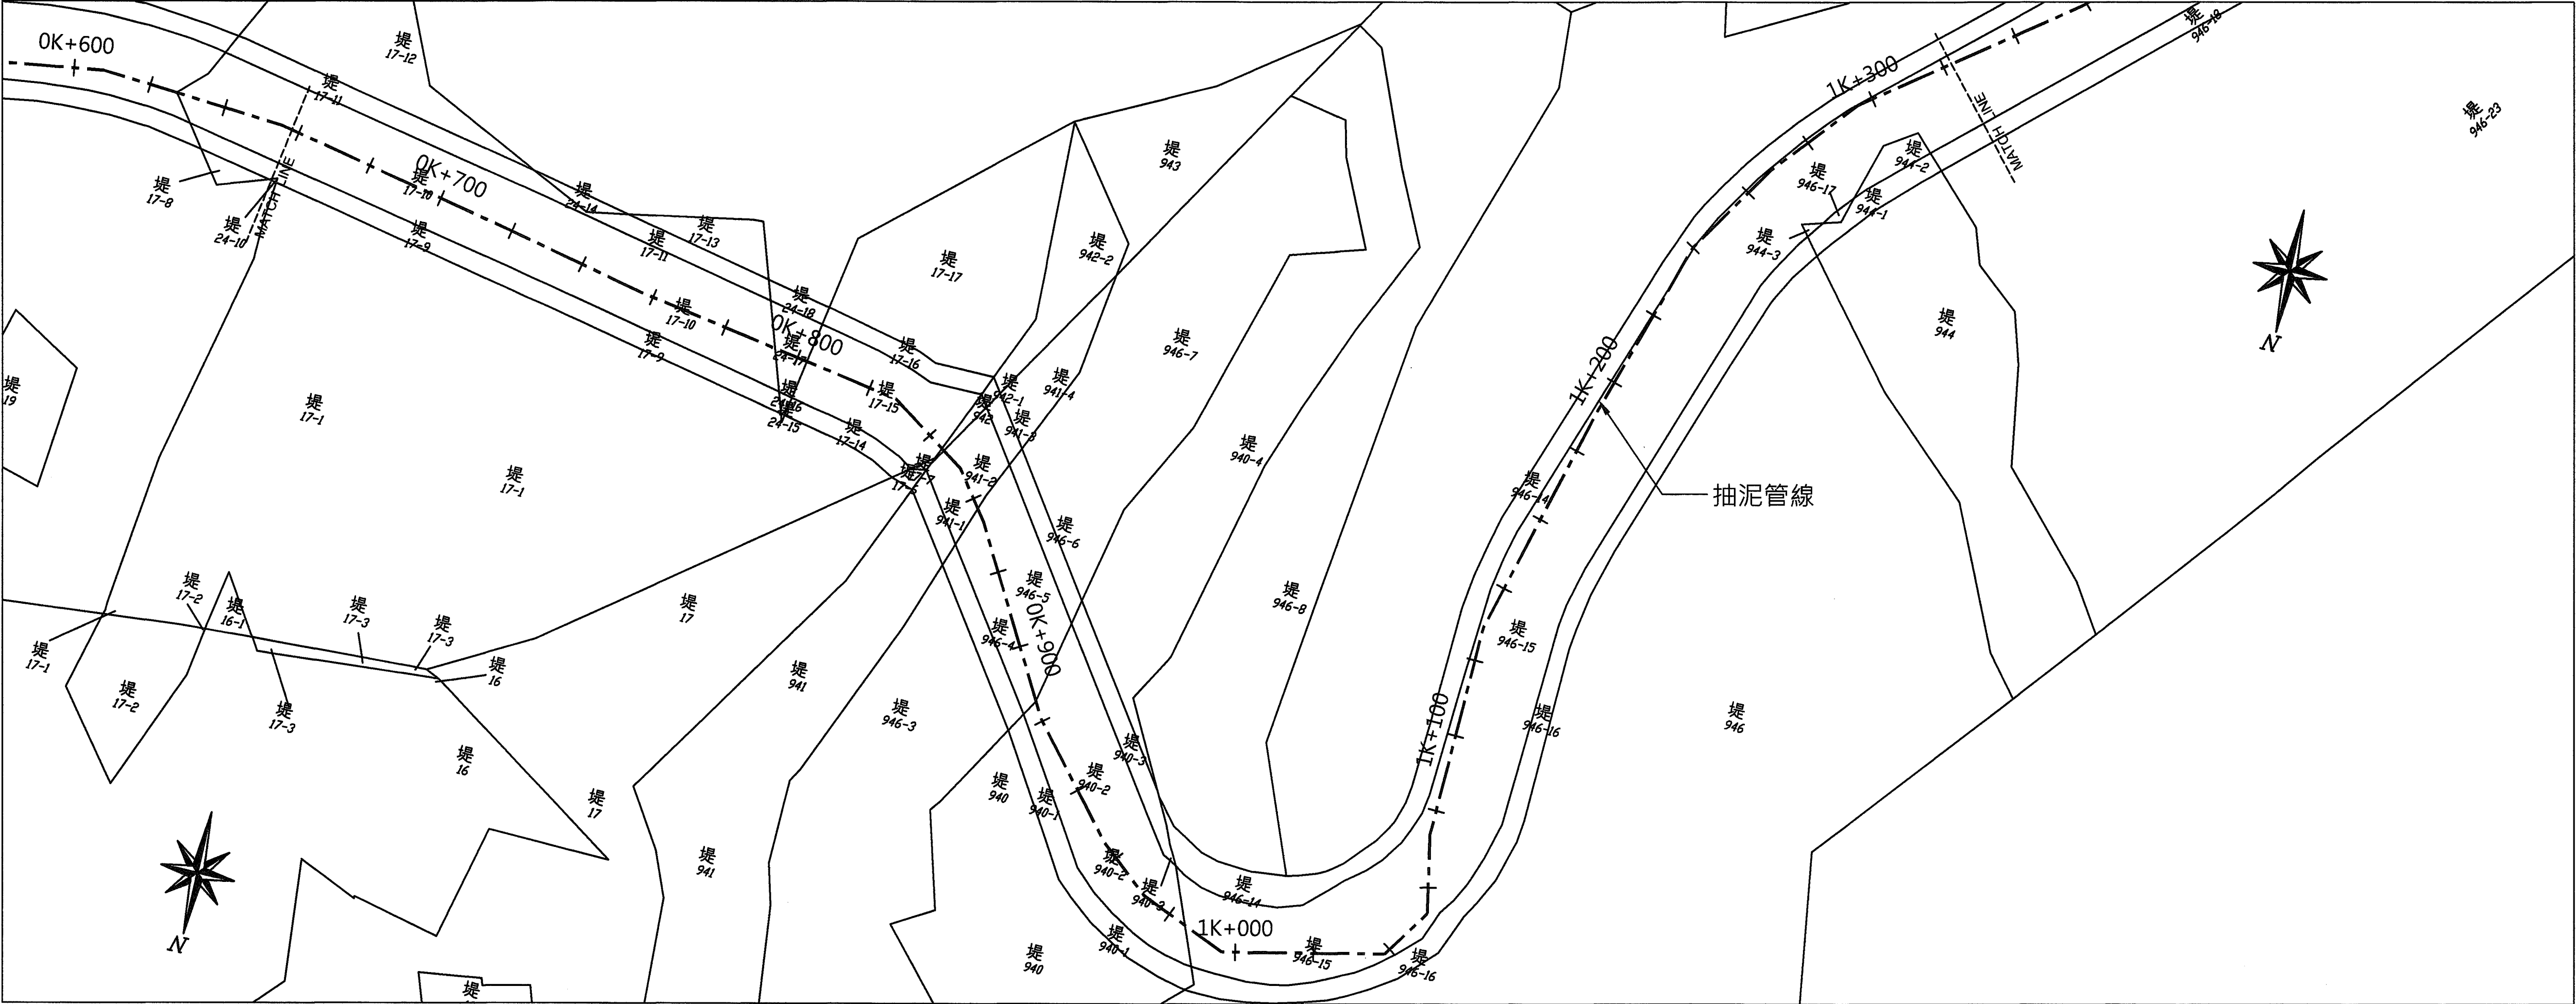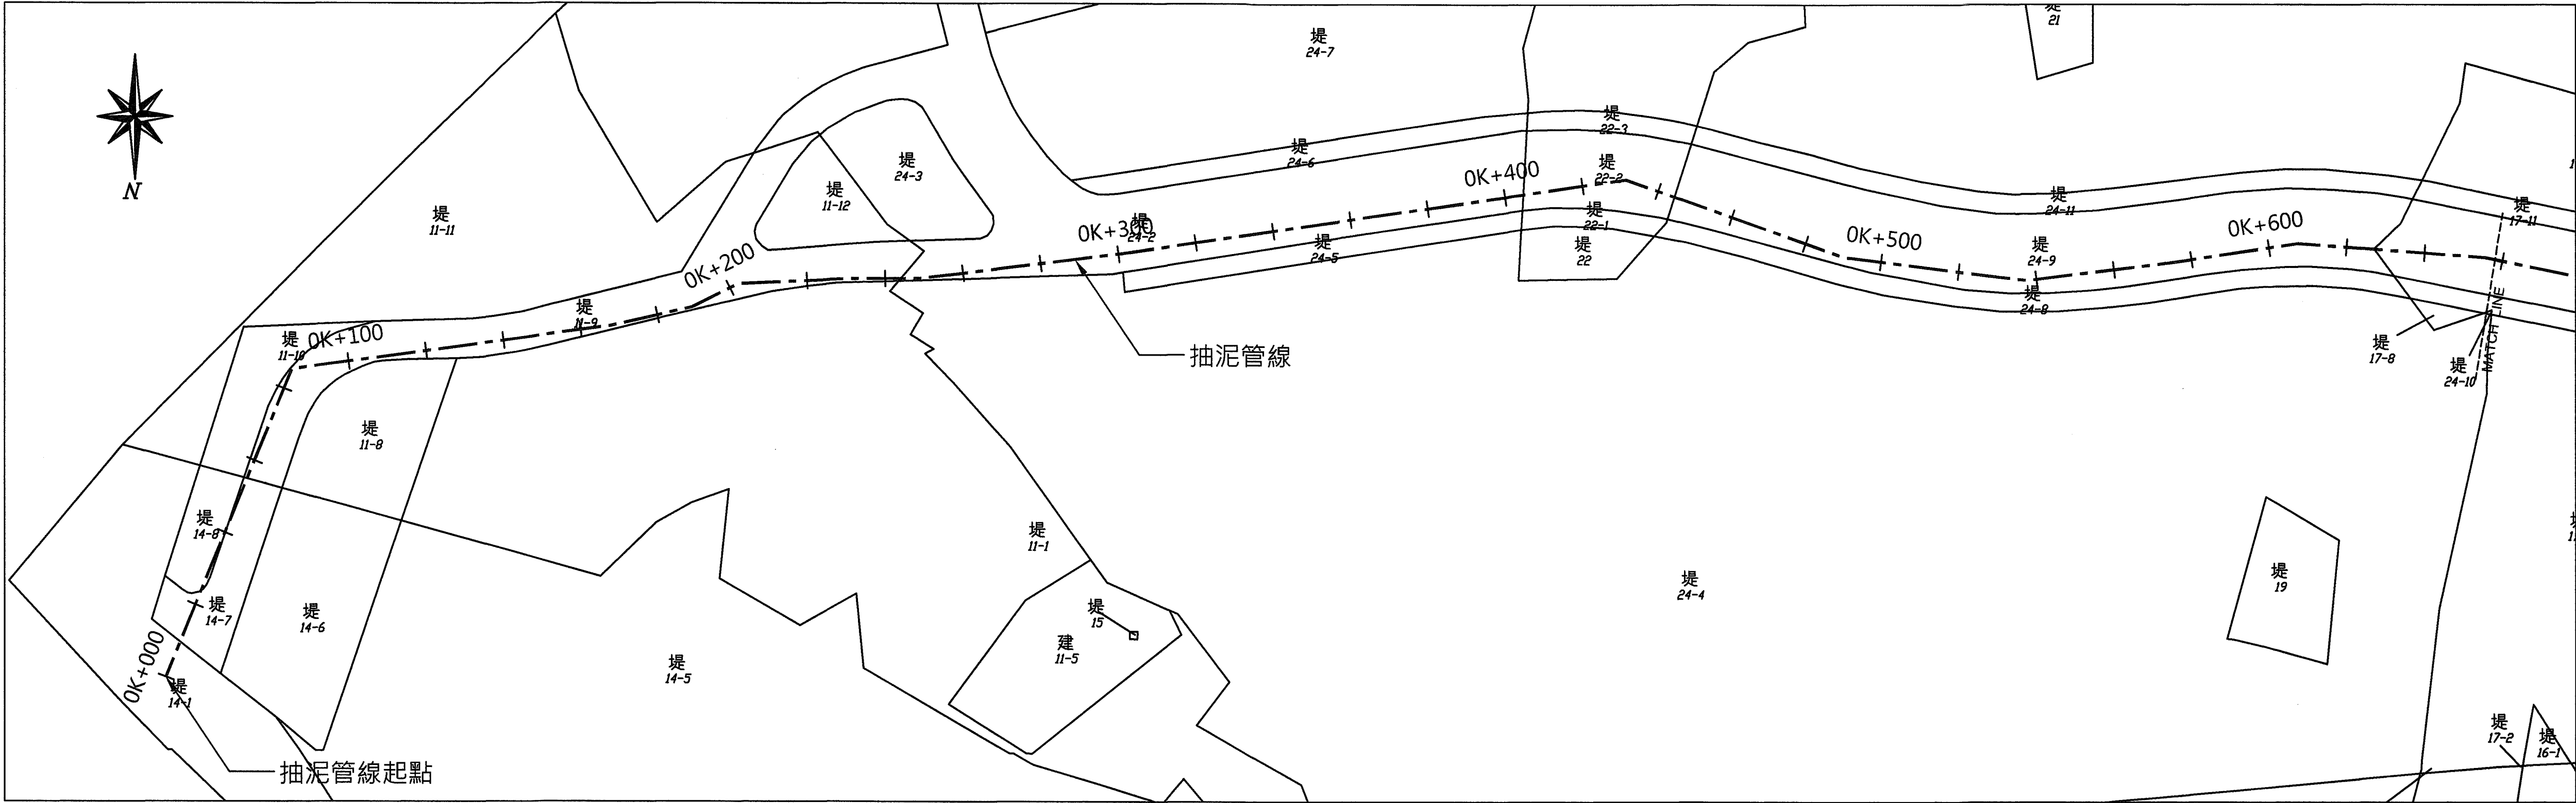

- 圖 例
- 抽泥管線
 - 治理計畫線
 - 私有地

經濟部水利署南區水資源局 Southern Region Water Resources Office, WRA, MOEA	委託設計廠商	設計	陳志文	校核	田金全	技師簽認	版次	日期	說明	修改	校核	核准	工程名稱	曾文水庫放水渠道及擴大抽泥工程 擴大抽泥管工程(0K+000~5K+100)	
	中華工程股份有限公司 巨廷工程顧問股份有限公司	製圖	張美菊	審定	劉國慶								圖名	地籍套繪參考圖(1/4)	
		描圖		核定									圖號	A-201	第05頁
		日期	111.10												共29頁

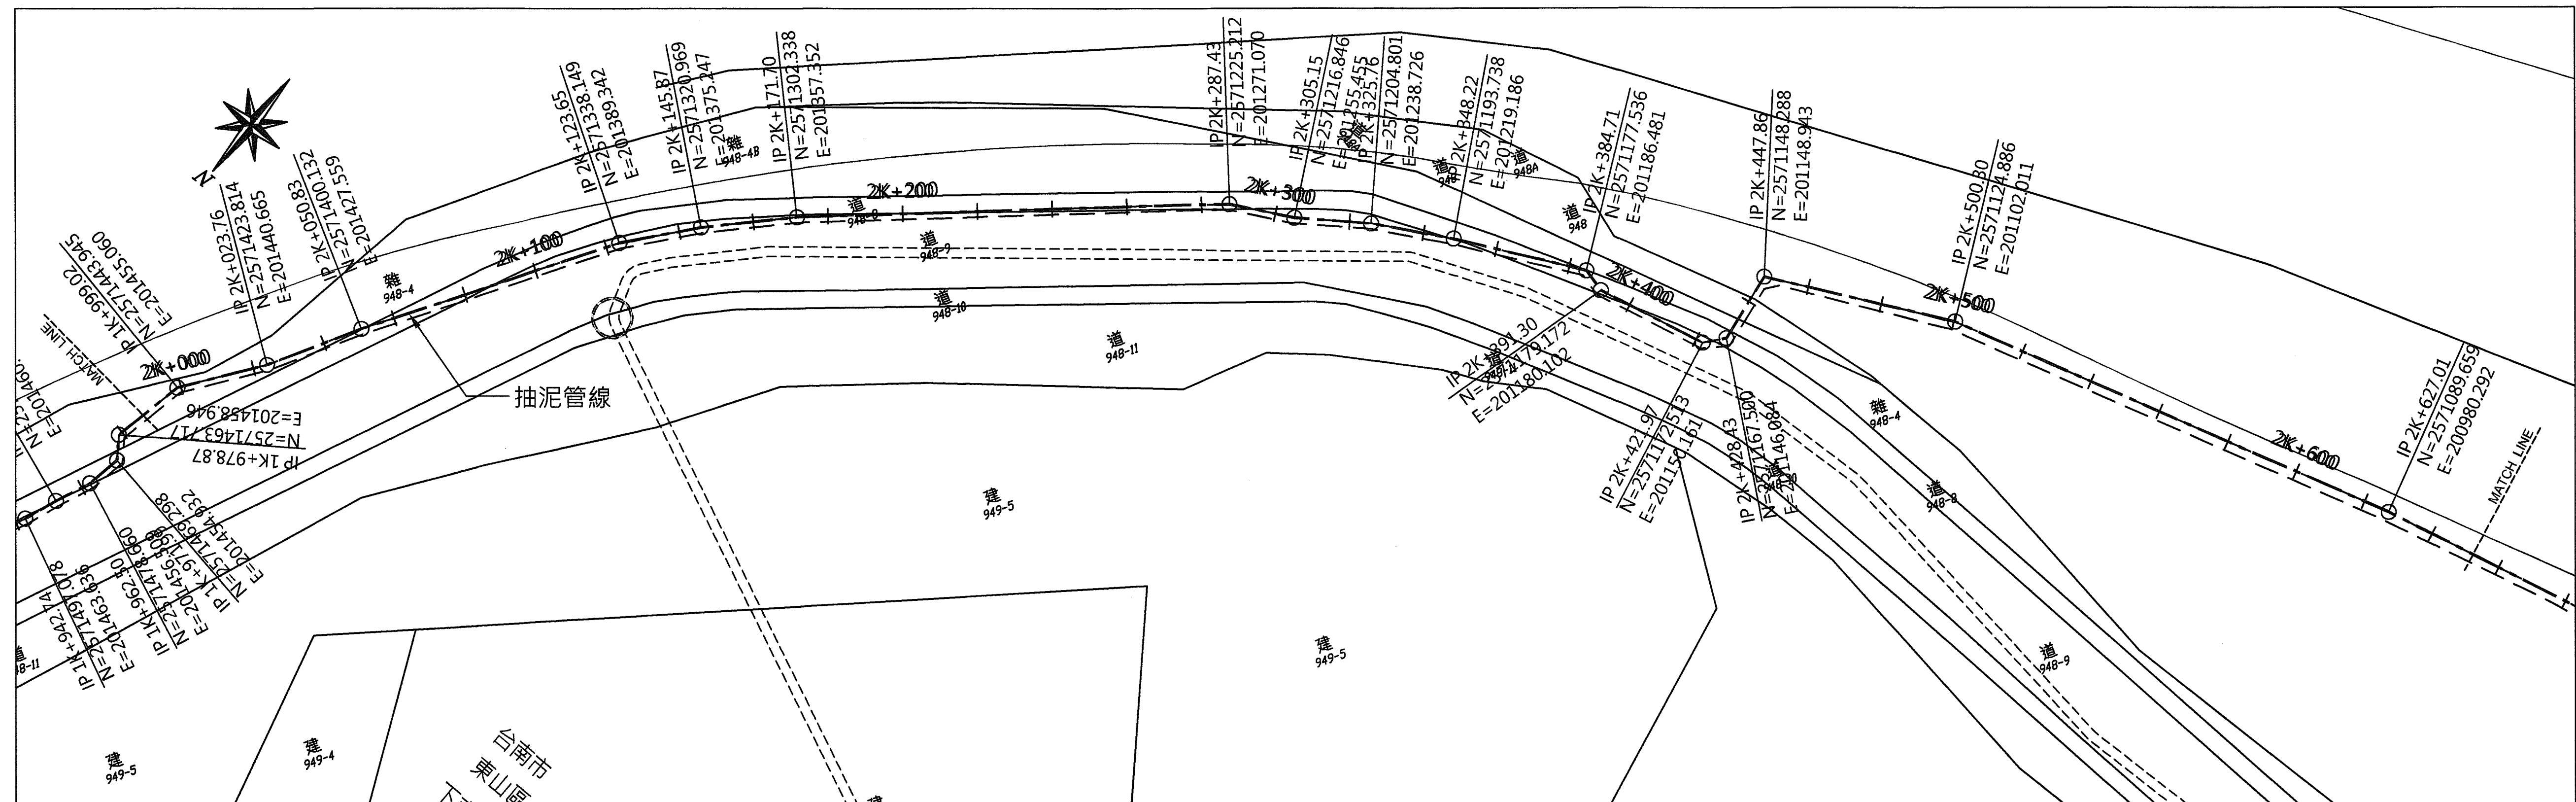
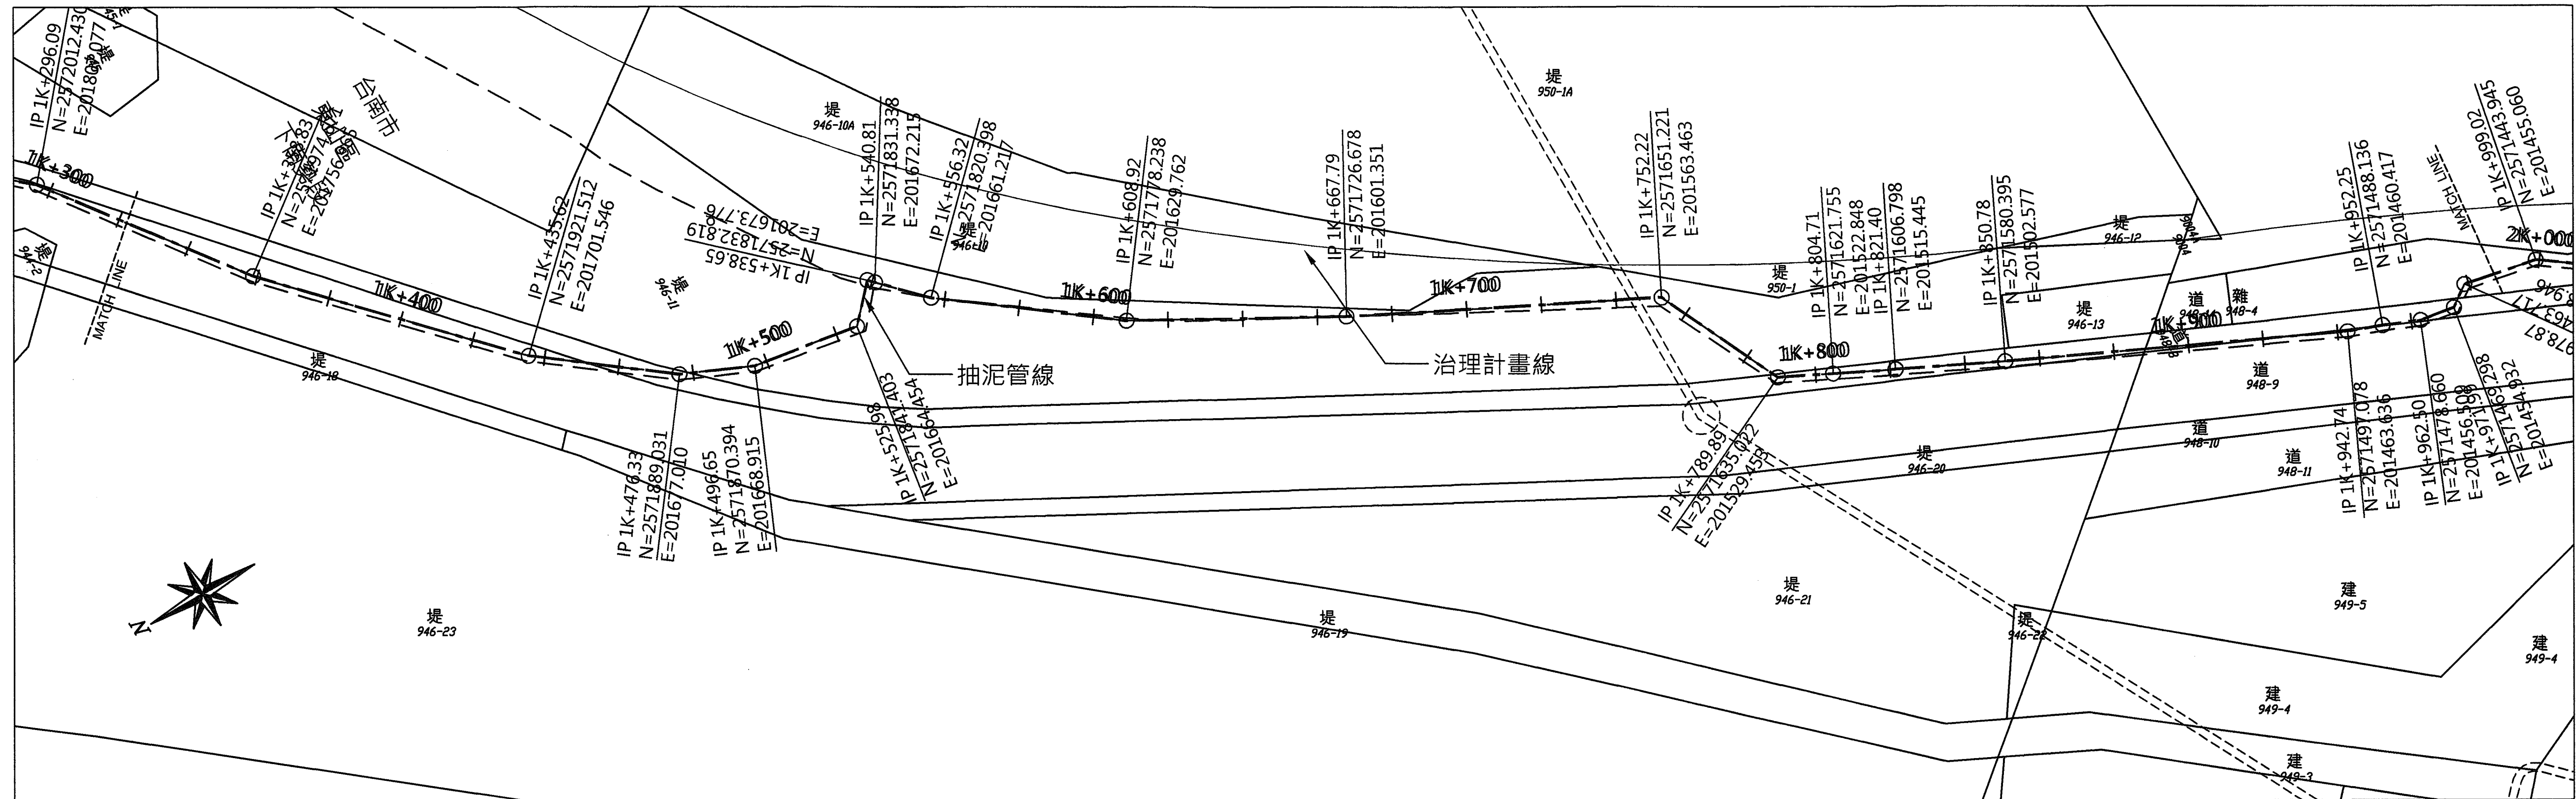


圖 例

— · — · — 抽泥管線

----- 治理計畫線

 私有地

經濟部水利署南區水資源局

Southern Region Water Resources Office, WRA, MOEA

委託設計廠商

中華工程股份有限公司

巨延工程顧問股份有限公司

設計

圖製

圖

日期

陳志文

張美菊

111. 16

校核

審定

核正

田知五

第 10 页

認籤簡技

劉國慶
工程師
007197號
水利部

版次	日期
----	----

說明

修改

校核	本
----	---

核准

工程名稱

圖名

圖 2

曾文水庫放水渠道及擴大抽泥工程
擴大抽泥管工程(0K+000~5K+100)




地藉套繪參考圖(2/4)

A-202




第06頁
至29頁

256

M:\2022\22104曾文水庫放水渠道及擴大抽泥工程細部設計\CAD\B-擴大抽泥管工程_擴大抽泥管工程\A-202 .DWG

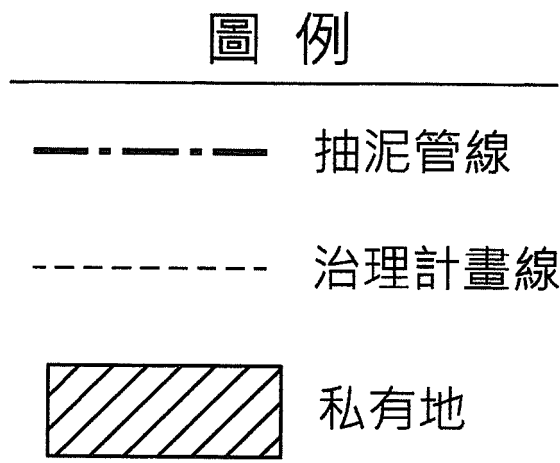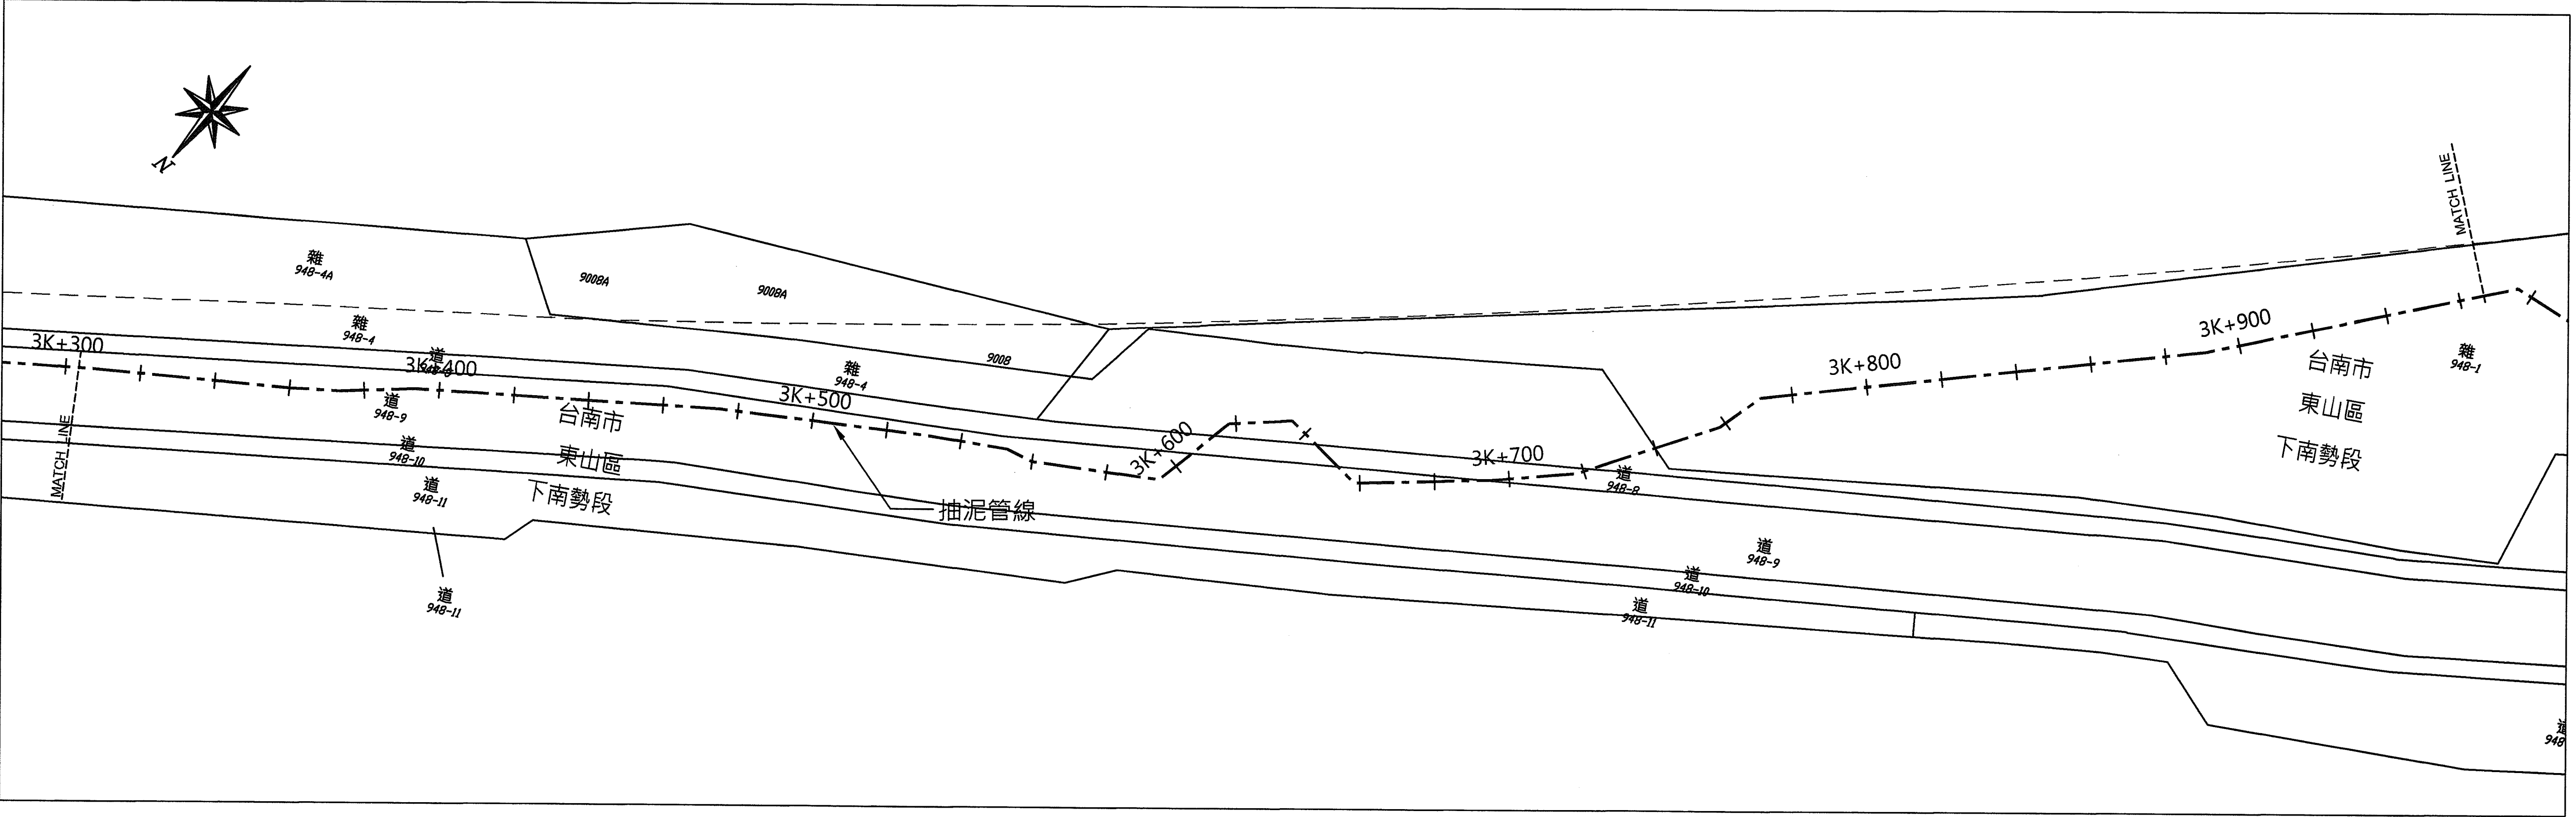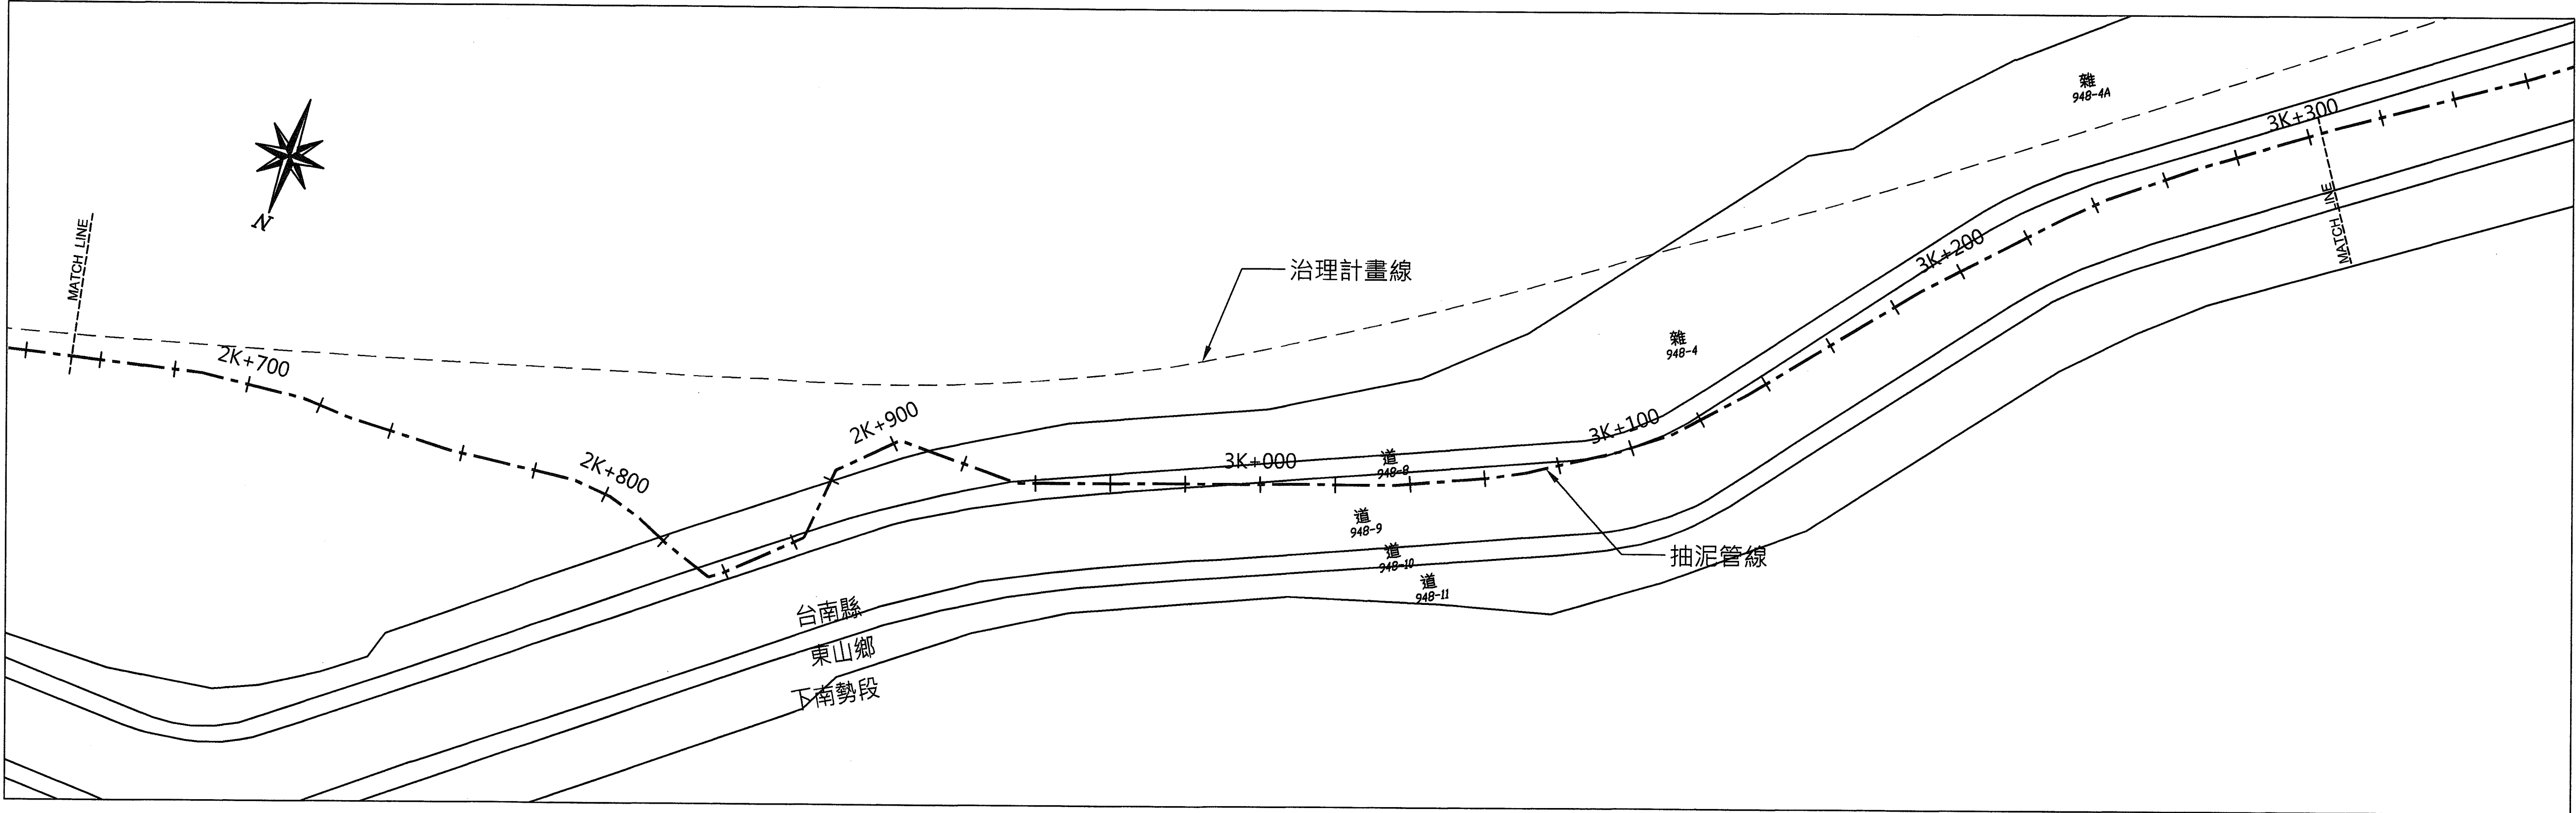


經濟部水利署南區水資源局 Southern Region Water Resources Office, WRA, MOEA	委託設計廠商		設計	陳志文	校核	田知主	技師簽認 劉國慶 007151 水利工程師	版次	日期	說明	修改	校核	核准	工程名稱	曾文水庫放水渠道及擴大抽泥工程 擴大抽泥管工程(0K+000~5K+100)
	中華工程股份有限公司		製圖	張美菊	審定	劉國慶								圖名	地籍套繪參考圖(3/4)
	巨廷工程顧問股份有限公司		描圖	張美菊	核定	劉國慶								圖號	A-203
			日期	111.10											第07頁 共29頁

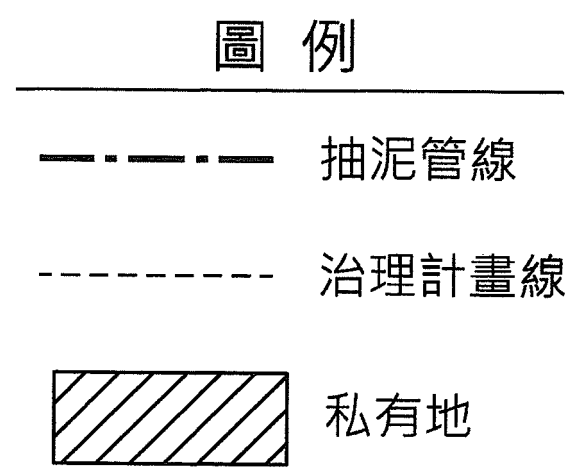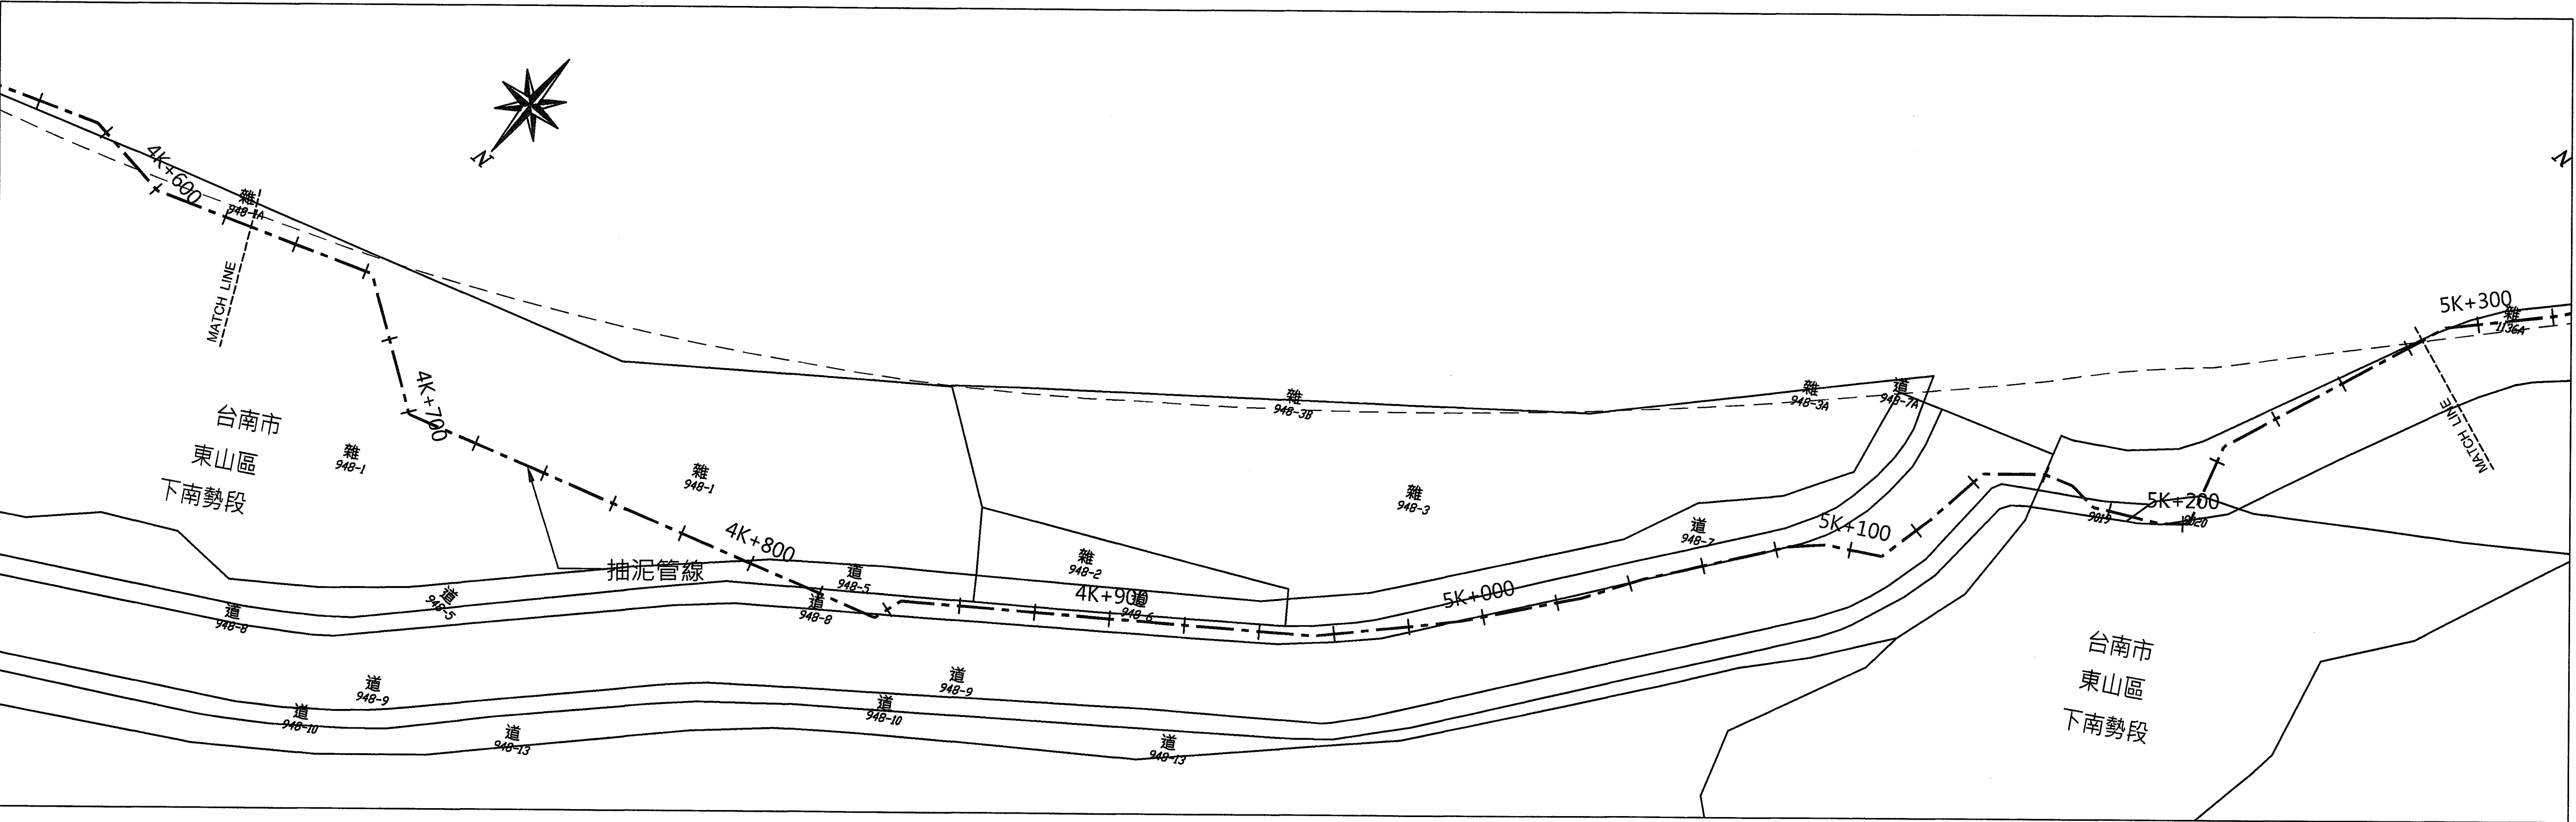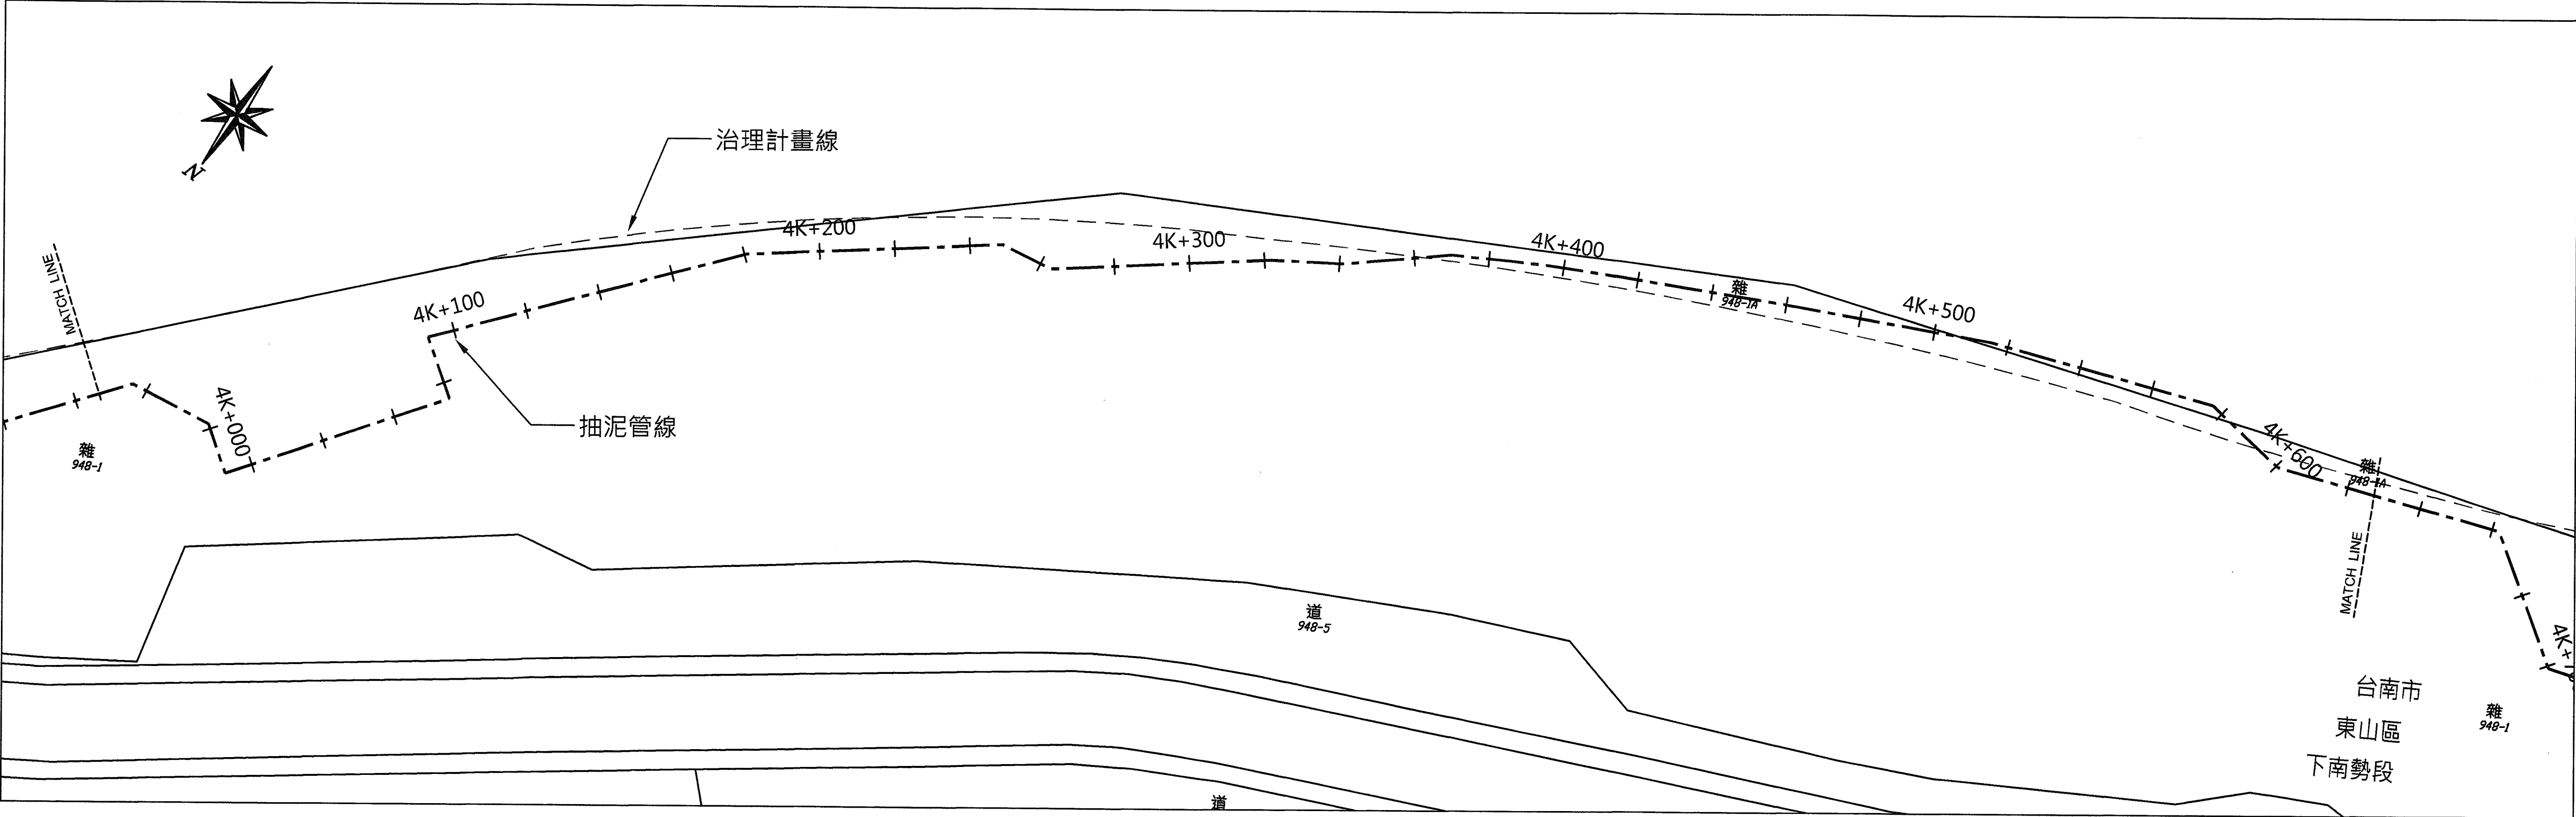

經濟部水利署南區水資源局
Southern Region Water Resources Office, WRA, MOEA

委託設計廠商	設計	陳志文	校核	田家玉	技師簽認  劉國慶	版次	日期	說明	修改	校核	核准	工程名稱	曾文水庫放水渠道及擴大抽泥工程 擴大抽泥管工程(0K+000-5K+100)		
中華工程股份有限公司 巨廷工程顧問股份有限公司	製圖	張美菊	審定	劉國慶									圖名	地籍套繪參考圖(4/4)	
	描圖		核定												
	日期	111.10			劉慶							圖號	A-204	第08頁 共29頁	

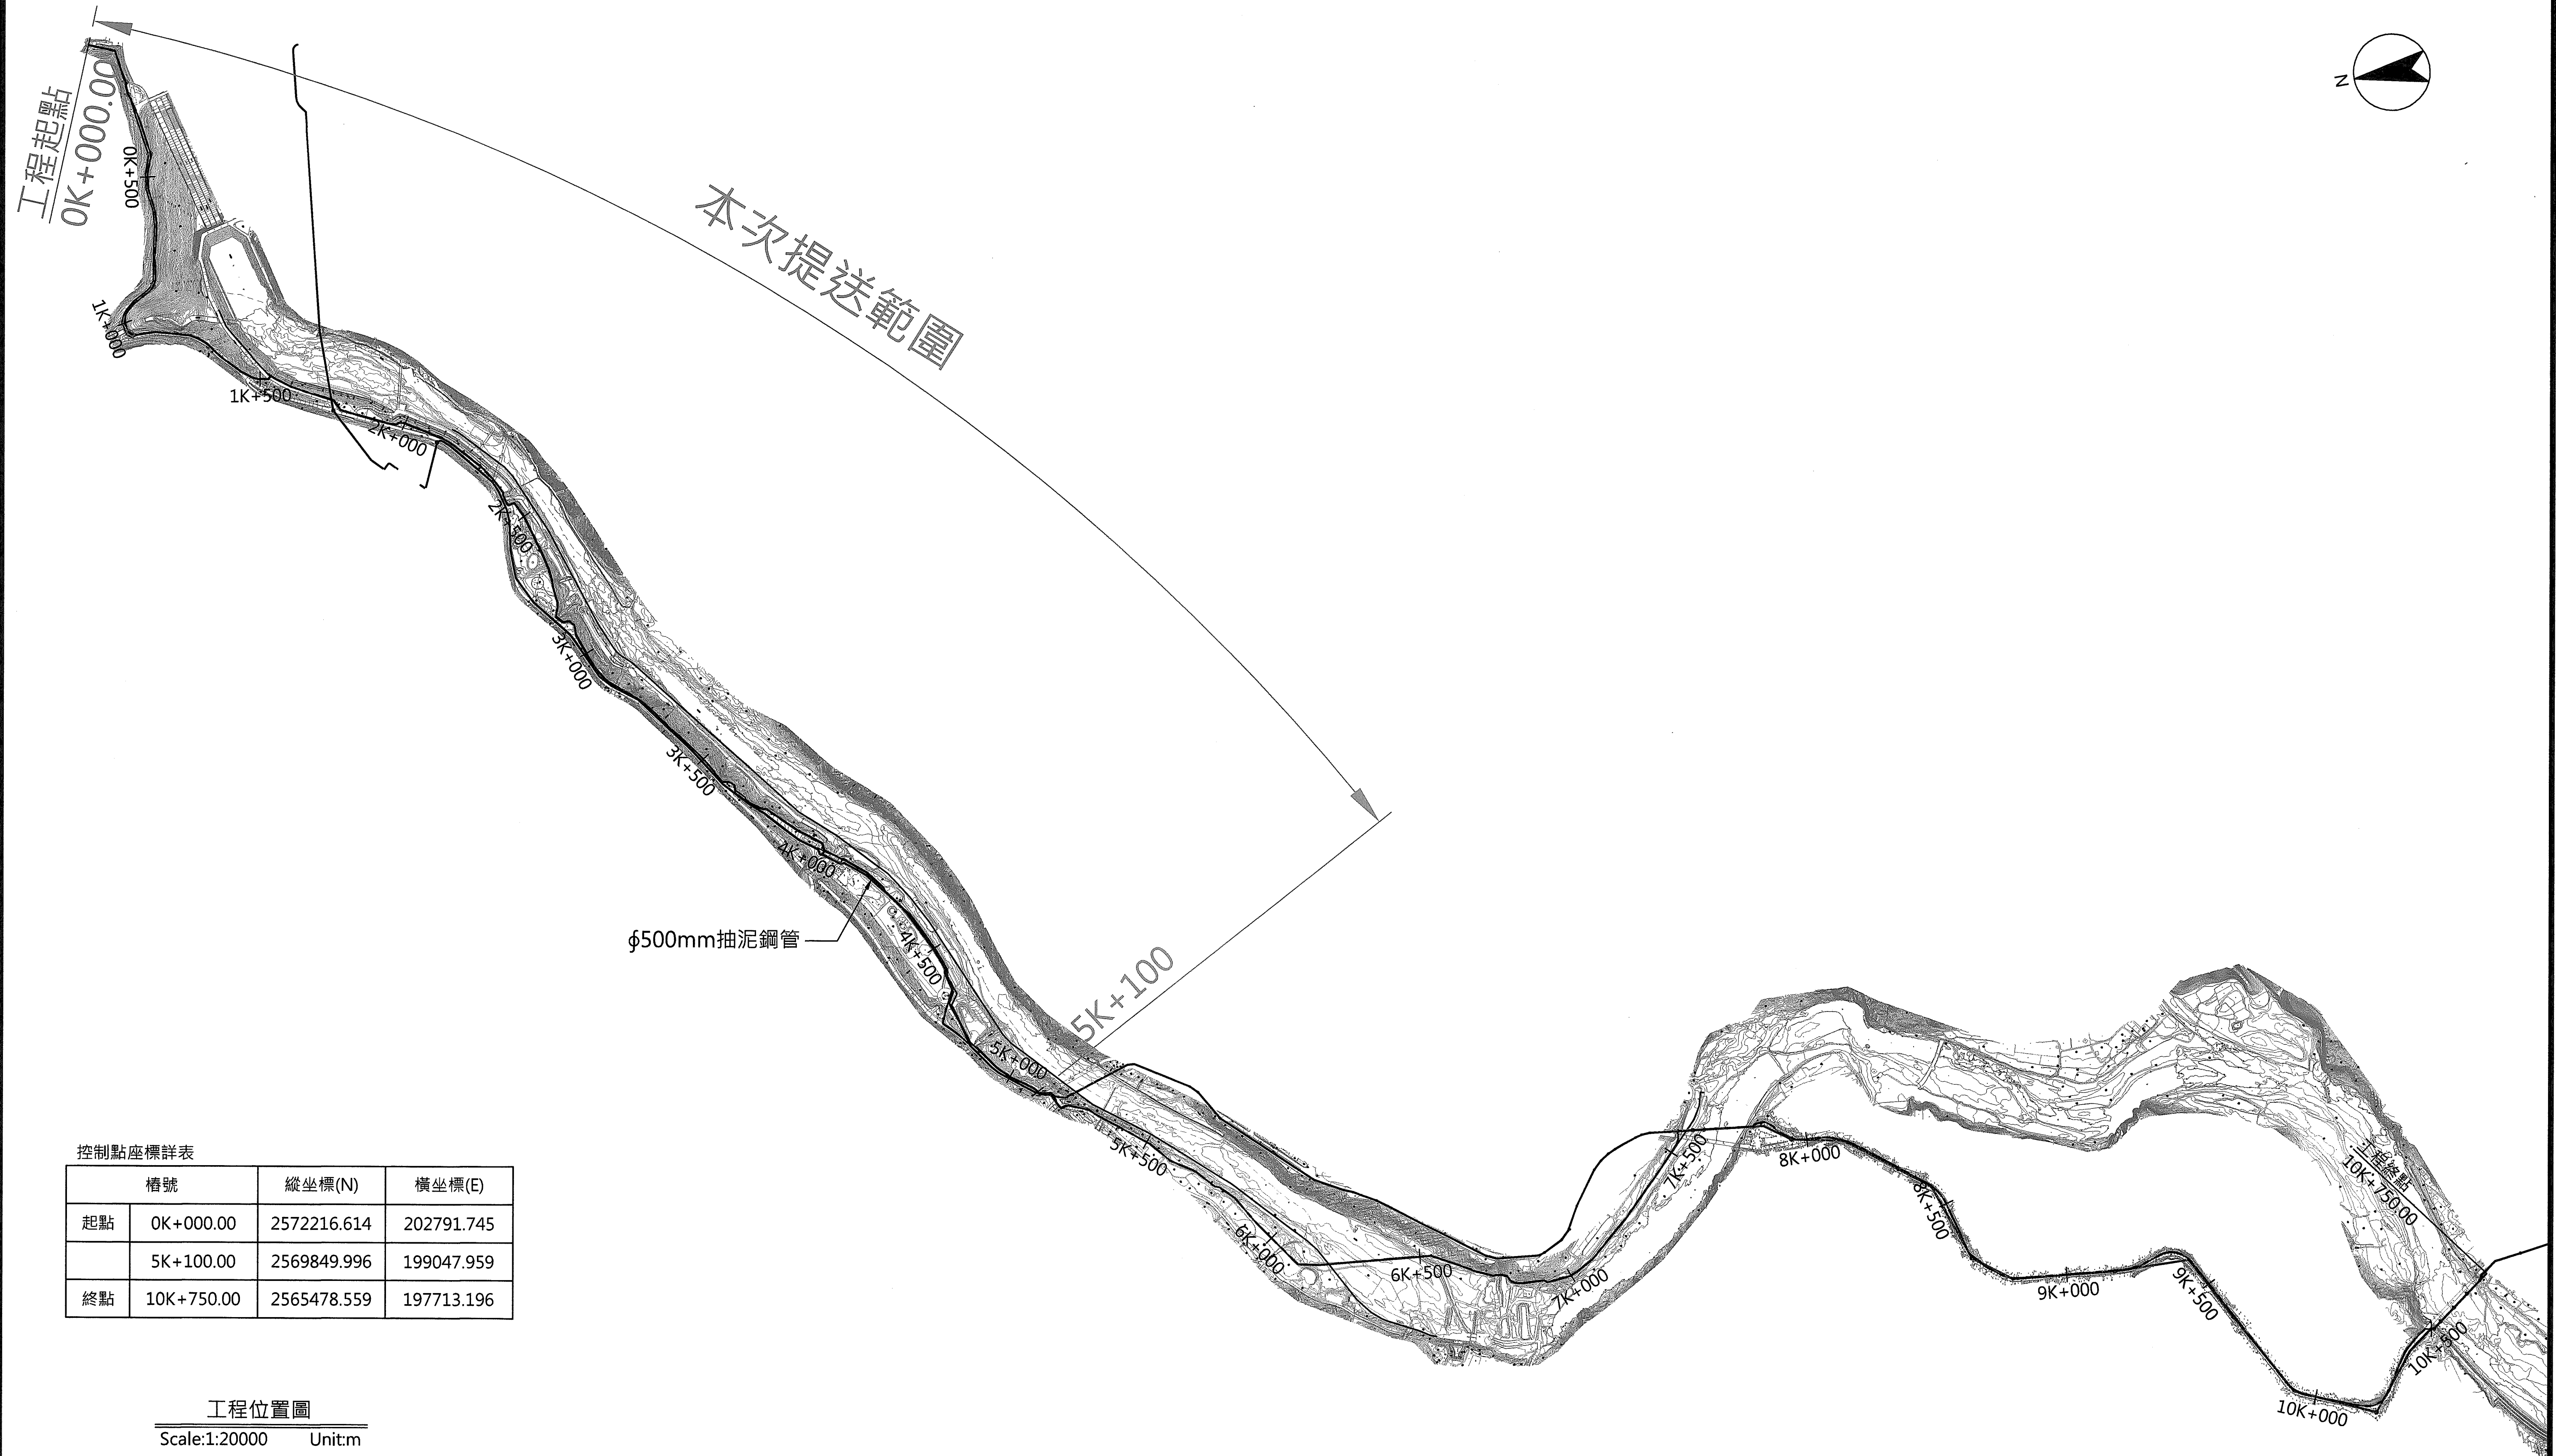


控制點座標詳表

	樁號	縱坐標(N)	橫坐標(E)
起點	0K+000.00	2572216.614	202791.745
	5K+100.00	2569849.996	199047.959
終點	10K+750.00	2565478.559	197713.196


工程位置圖
Scale:1:20000 Unit:m

經濟部水利署南區水資源局 Southern Region Water Resources Office, WRA, MOEA	委託設計廠商	設計	陳志文	校核	田光正		版次	日期	說明	修改	校核	核准	工程名稱	曾文水庫放水渠道及擴大抽泥工程 擴大抽泥管工程(0K+000-5K+100)
	中華工程股份有限公司 巨廷工程顧問股份有限公司	製圖	張美菊	審定	劉國慶								圖名	φ500mm抽泥鋼管整體佈置圖
		描圖		核定									圖號	D-001
		日期	11.10											第09頁 共29頁

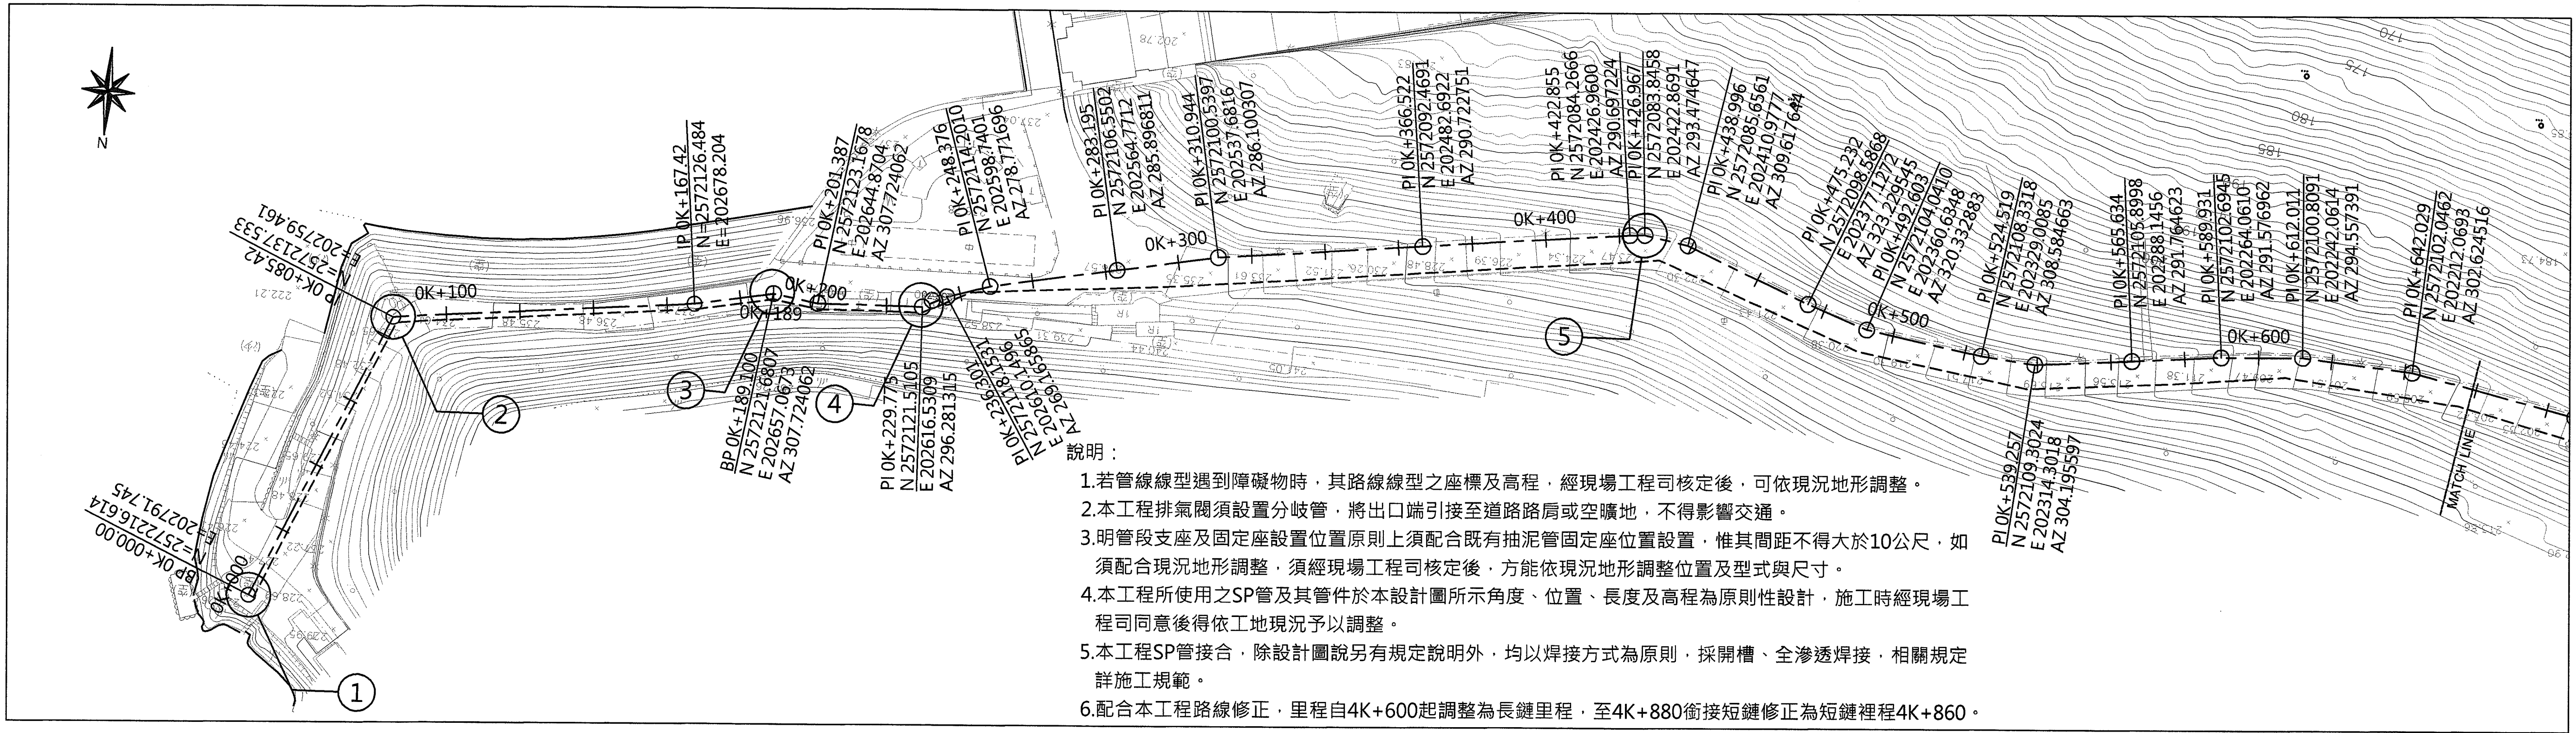

抽泥管平面圖(一)

Scale:1:2000 Unit:m

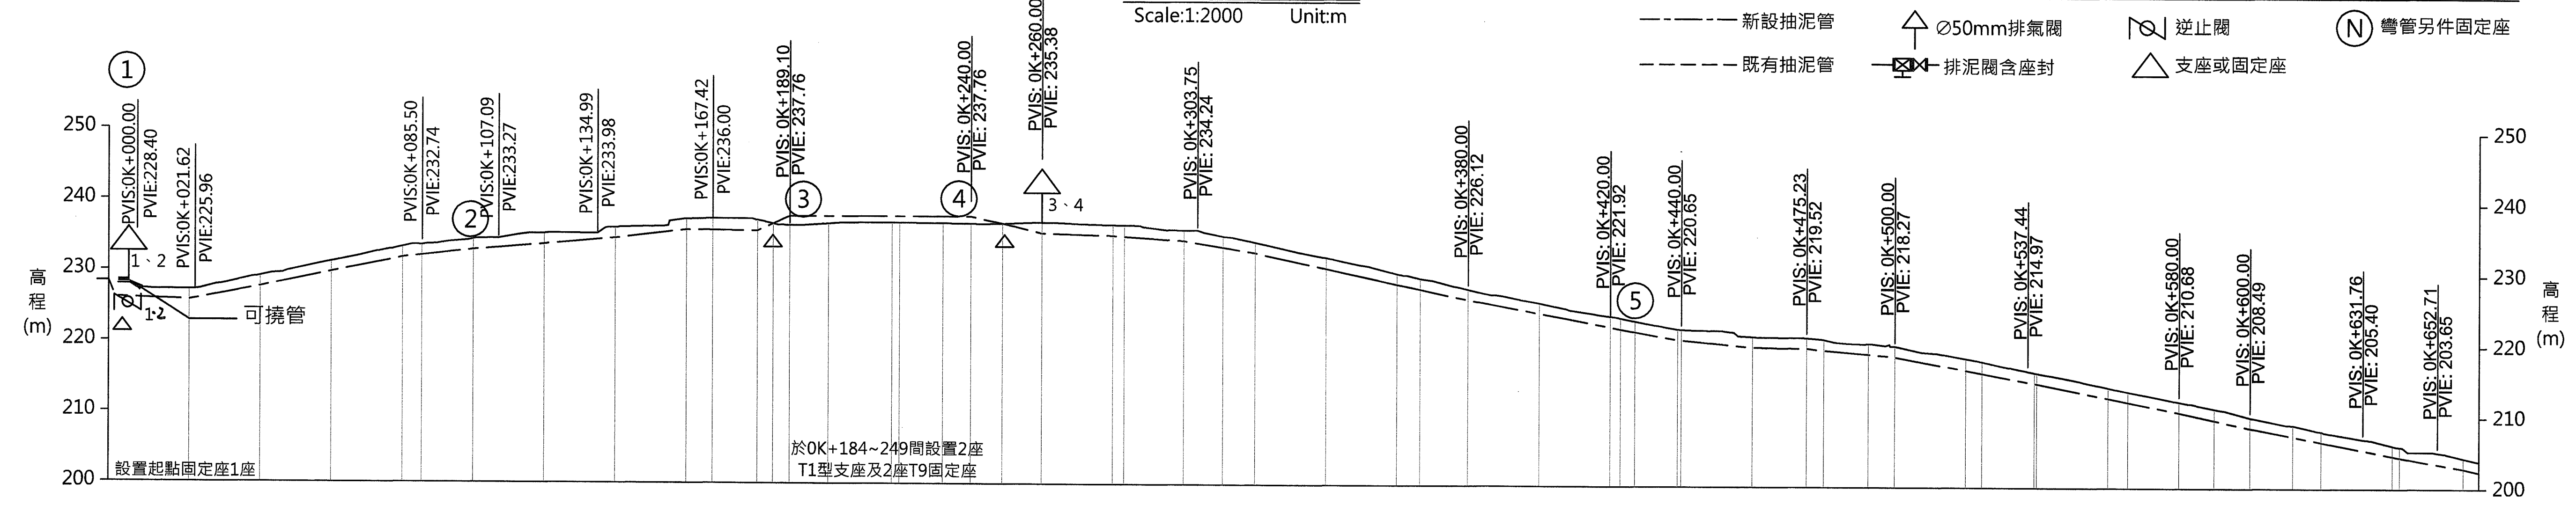

抽泥管縱斷面圖(一)

Scale:1:2000(H)
1:1000(V) Unit:m


支架型式	槽 號	管線中心 設計高	
		埋管段 T7型	明管段
	0K+000.00	228.01	228.40
	0K+020.00	227.23	225.73
	0K+040.00	229.17	227.67
	0K+060.00	231.21	229.74
	0K+080.00	233.31	231.81
	0K+085.42	233.60	232.10
	0K+100.00	234.38	232.88
	0K+120.00	235.23	233.73
	0K+140.00	236.09	234.59
	0K+160.00	237.29	235.79
	0K+167.42	237.37	235.76
	0K+180.00	237.19	235.69
	0K+184.42	236.69	236.69
	0K+189.10	236.50	237.75
	0K+200.00	236.76	237.75
	0K+217.89	236.87	237.75
	0K+220.00	236.87	237.75
	0K+232.17	236.83	237.75
	0K+240.00	236.79	237.75
	0K+248.95	236.82	236.82
	0K+260.00	236.94	235.44
	0K+280.00	236.68	235.18
	0K+283.20	236.65	235.08
	0K+300.00	236.00	234.50
	0K+310.94	235.14	233.58
	0K+320.00	234.31	232.81
	0K+340.00	232.18	230.68
	0K+360.00	229.96	228.46
	0K+366.52	229.24	227.74
	0K+380.00	227.78	226.28
	0K+400.00	225.87	224.39
	0K+420.00	224.04	222.54
	0K+422.86	223.81	222.31
	0K+426.97	223.97	222.47
	0K+438.88	222.21	220.76
	0K+440.00	222.21	220.76
	0K+460.00	221.26	219.76
	0K+475.23	221.15	219.65
	0K+480.00	220.88	219.38
	0K+492.60	220.34	218.81
	0K+500.00	219.98	218.48
	0K+520.00	218.26	216.76
	0K+524.52	217.82	216.32
	0K+539.26	216.32	214.82
	0K+540.00	216.23	214.75
	0K+560.00	214.23	212.74
	0K+565.63	213.66	212.17
	0K+580.00	212.24	210.74
	0K+589.93	211.26	209.65
	0K+600.00	210.05	208.55
	0K+612.01	208.97	207.40
	0K+620.00	208.14	206.64
	0K+640.00	206.15	204.65
	0K+642.03	205.95	204.45
	0K+660.00	204.39	202.89

經濟部水利署南區水資源局
Southern Region Water Resources Office, WRA, MOEA

委託設計廠商 中華工程股份有限公司 巨廷工程顧問股份有限公司	設計	陳志文	校核	田如五	技師簽認	版次	日期	說明	修改	校核	核准	工程名稱	曾文水庫放水渠道及擴大抽泥工程 擴大抽泥管工程(0K+000~5K+100)
	製圖	張美菊	審定	劉國慶								圖名	抽泥管平縱斷面圖(1/8)
	描圖		核定	劉國慶								圖號	D-002
	日期	111.10											



抽泥管平面圖(二)
Scale:1:2000 Unit:m

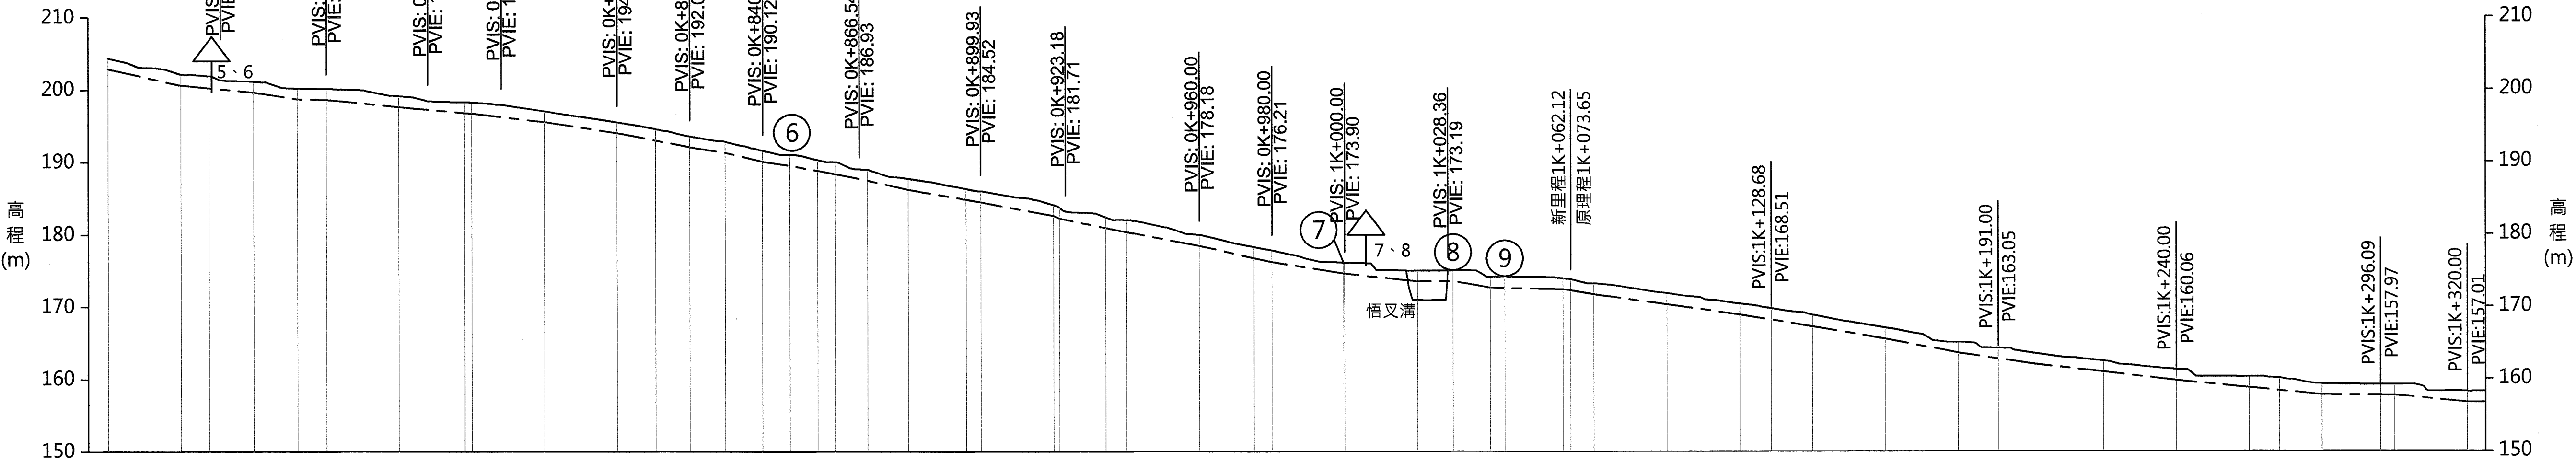


支架型式	樁 號	地面高	管線中心 設計高	埋管段 T7型																				埋管段 T7型																										
				0K+660.00	0K+680.00	0K+687.78	0K+700.00	0K+712.07	0K+720.00	0K+740.00	0K+758.13 0K+760.00	0K+780.00	0K+800.00	0K+810.62	0K+820.00	0K+829.68	0K+840.00	0K+847.50	0K+855.15	0K+860.00	0K+868.80	0K+880.00	0K+895.90 0K+900.00	0K+920.00 0K+921.58	0K+934.26	0K+940.00	0K+960.00	0K+975.03	0K+980.00	0K+999.71 1K+000.00	1K+020.00	1K+029.74	1K+040.00 1K+044.02	1K+060.00 新1K+062.12 (原1K+073.65)	1K+080.00	1K+100.00	1K+120.00	1K+128.68	1K+140.00	1K+160.00	1K+180.00	1K+191.00	1K+200.00	1K+220.00	1K+240.00	1K+260.00	1K+268.35	1K+280.00	1K+296.09 1K+300.00	1K+320.00
				204.39	202.18	201.94	201.19	200.23	200.18	199.15	198.31 198.28	197.06	195.55	194.60	193.59	192.86	191.65	191.06	190.34	190.04	189.00	186.35 186.01	184.15 183.75	182.43	182.03	179.97	178.30	177.83	176.13 176.11	175.01	175.04	174.13 174.20	173.93 173.81	173.23	171.88	170.42	169.76	168.88	167.09	165.11	164.31	163.66	162.50	161.31	160.31	160.14	159.33	159.22 159.22	158.26	
				202.89	200.68	200.28	199.69	198.73	198.68	197.65	196.81 196.76	195.56	194.05	193.02	192.09	191.36	190.15	189.56	188.84	188.36	187.50	186.23	182.95	180.93	180.38	178.47	176.80	176.33	173.63 174.61	173.51	173.54	172.63 172.59	172.43	172.31	171.73	170.33	168.92	168.20	167.26	165.59	163.61	162.81	162.16	160.98	159.81	158.81	158.40	157.83	157.74 157.72	156.76

抽泥管縱斷面圖(二)
Scale:1:2000(H)
1:1000(V) Unit:m


圖 例

-----新設抽泥管

 -----既有抽泥管

 50mm排氣閥


 
 排泥閥含座封

 逆止閥

 支座或固定座

 彎管另件固定座

經濟部水利署南區水資源局 Southern Region Water Resources Office, WRA, MOEA	委託設計廠商	設計	陳志文	校核	田知主	技術簽證	版次	日期	說明	修改	校核	核准	工程名稱	曾文水庫放水渠道及擴大抽泥工程 擴大抽泥管工程(0K+000~5K+100)	
	中華工程股份有限公司	製圖	張美菊	審定	劉國慶								圖名	抽泥管平縱斷面圖(2/8)	
	巨廷工程顧問股份有限公司	描圖	張美菊	核定	劉國慶								圖號	D-003	
		日期	111.1.10											第11頁 共29頁	

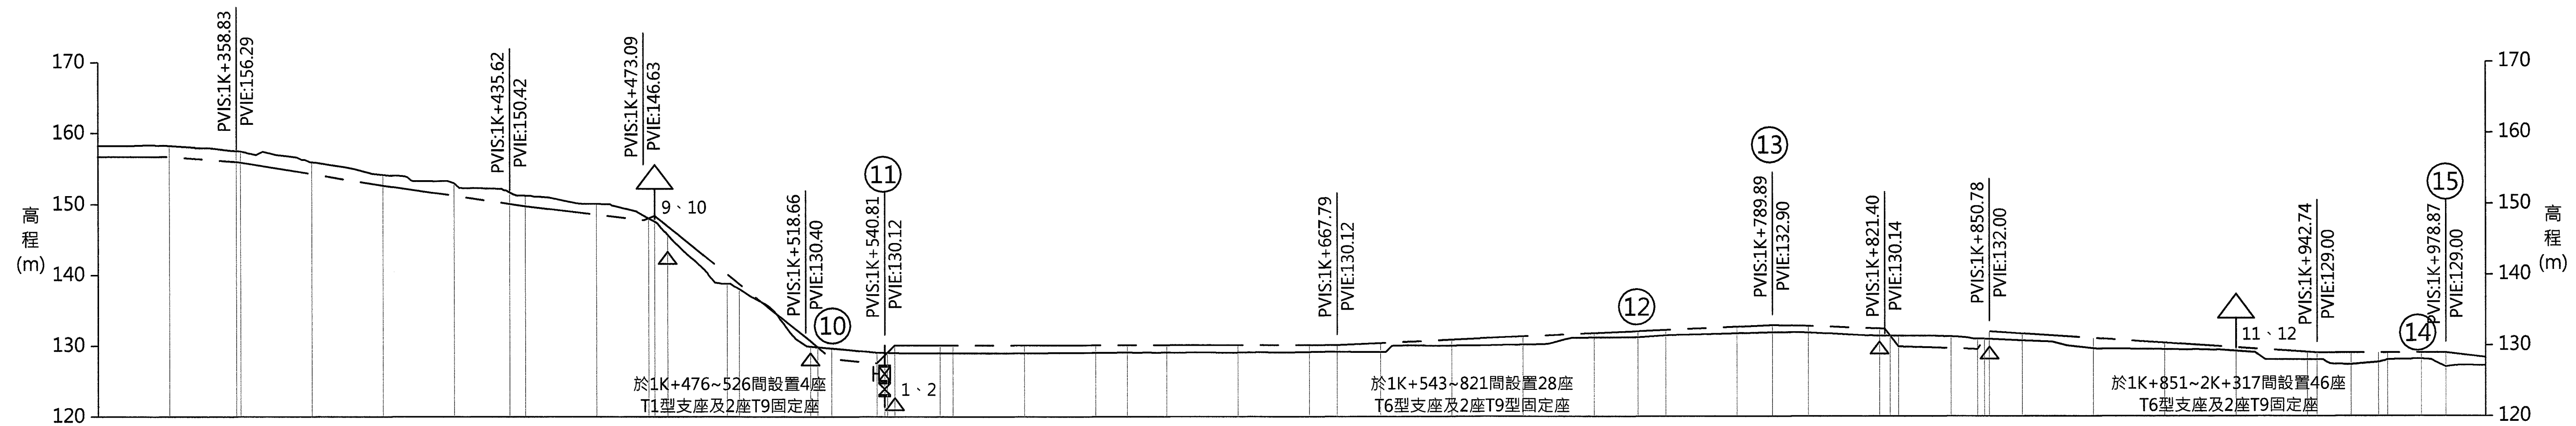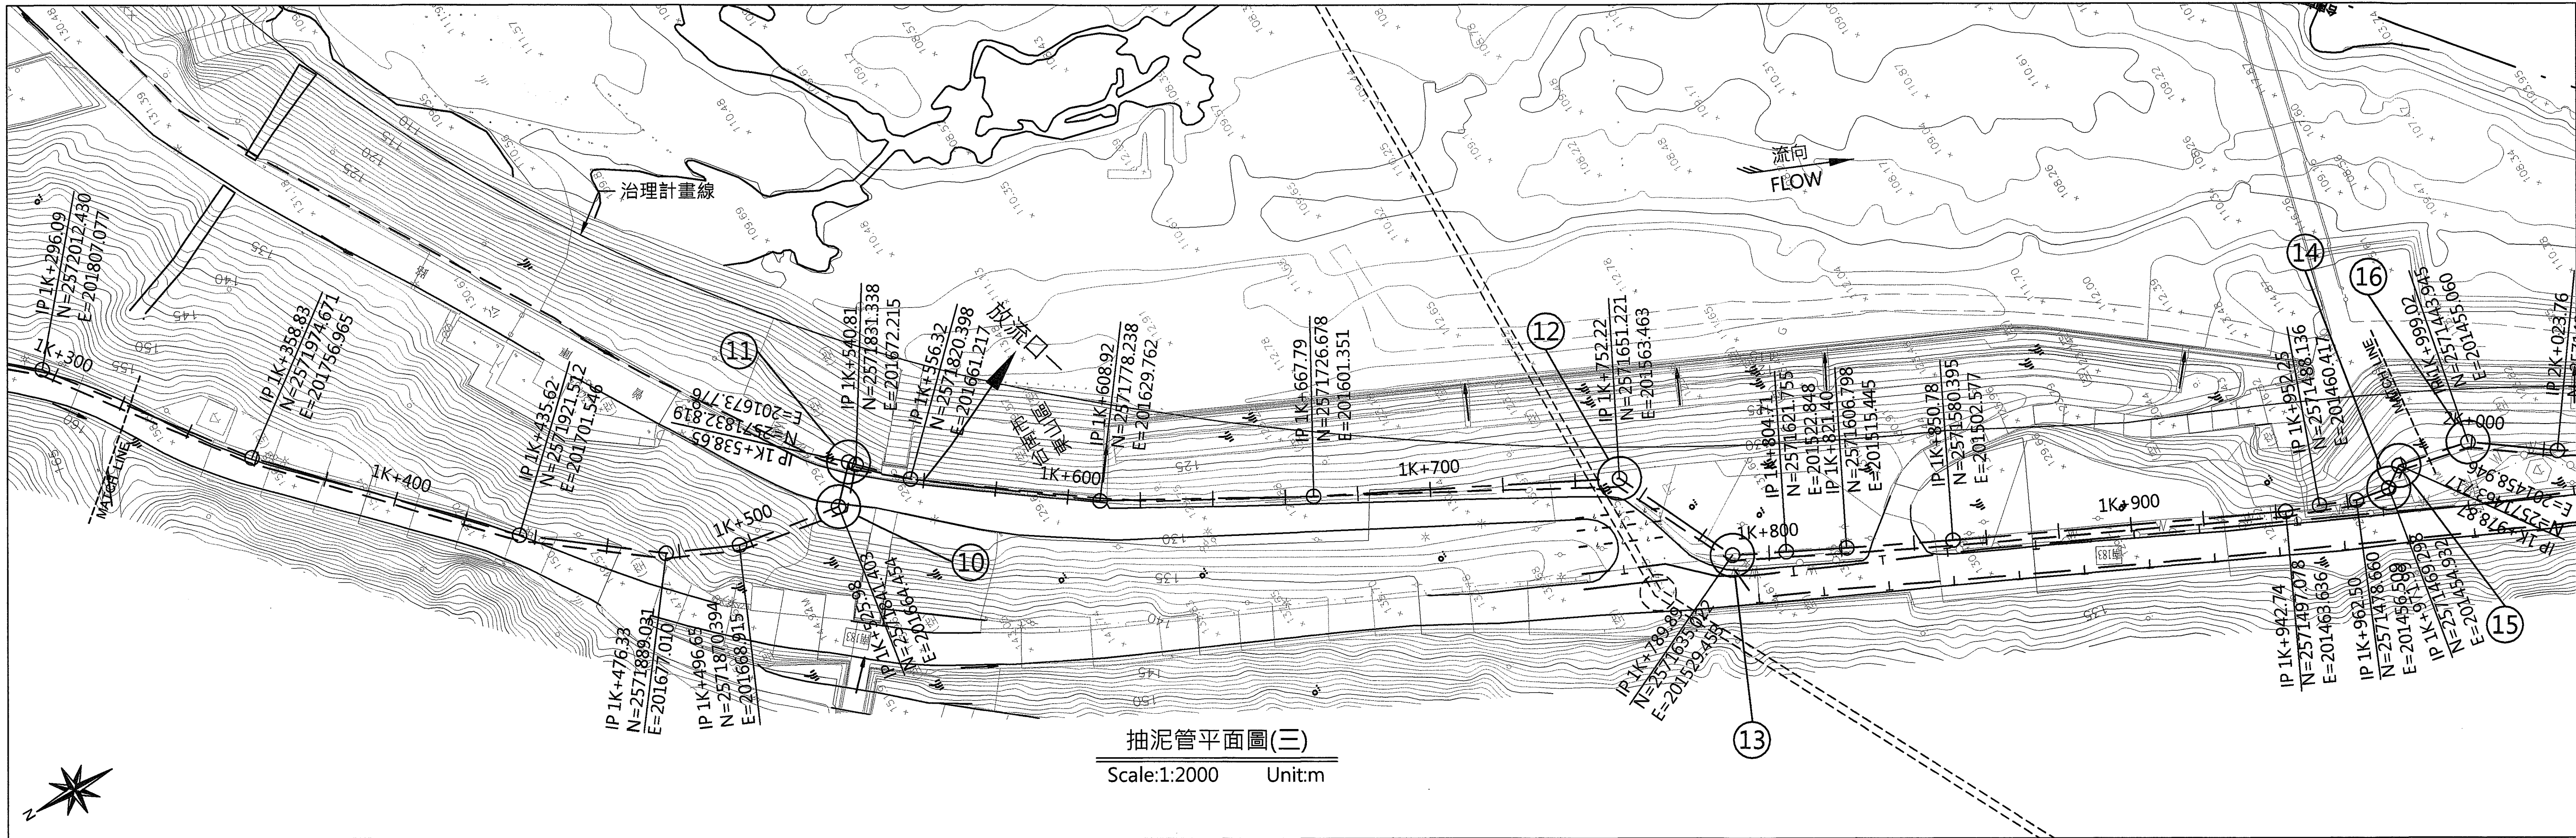

支架型式	槽 號	地面高	管線中心 設計高																																																																																																																																																																																																																																																																																																																																																																																																																
埋管段 T7型	1K+340.00	158.26	156.76	明管段T1型4座 明管段T9型2座	埋管段 T7型	明管段T6型28座 明管段T9型2座	埋管段 T7型	明管段T6型46座 明管段T9型2座	明管段T9型2座	
抽泥管縱斷面圖(三)
Scale:1:2000(H) Unit:m
1:1000(V)

圖 例

- 新設抽泥管
- 既有抽泥管
- △ 50mm排氣閥
- △ 排泥閥含座封
- ▽ 逆止閥
- △ 支座或固定座
- ⊙ 彎管另件固定座

經濟部水利署南區水資源局

Southern Region Water Resources Office, WRA, MOEA

委託設計廠商

中華工程股份有限公司
巨廷工程顧問股份有限公司

設計

陳志文

製圖

張美菊

描圖

日期

111.10

校核

謝志立

審定

劉國慶

核定

劉國慶

技師簽證

劉國慶

技師

劉國慶

版次日期

說明

修改

校核

核准

工程名稱

曾文水庫放水渠道及擴大抽泥工程
擴大抽泥管工程(0K+000~5K+100)



圖名

抽泥管平縱斷面圖(3/8)

圖號


D-004

第12頁
共29頁

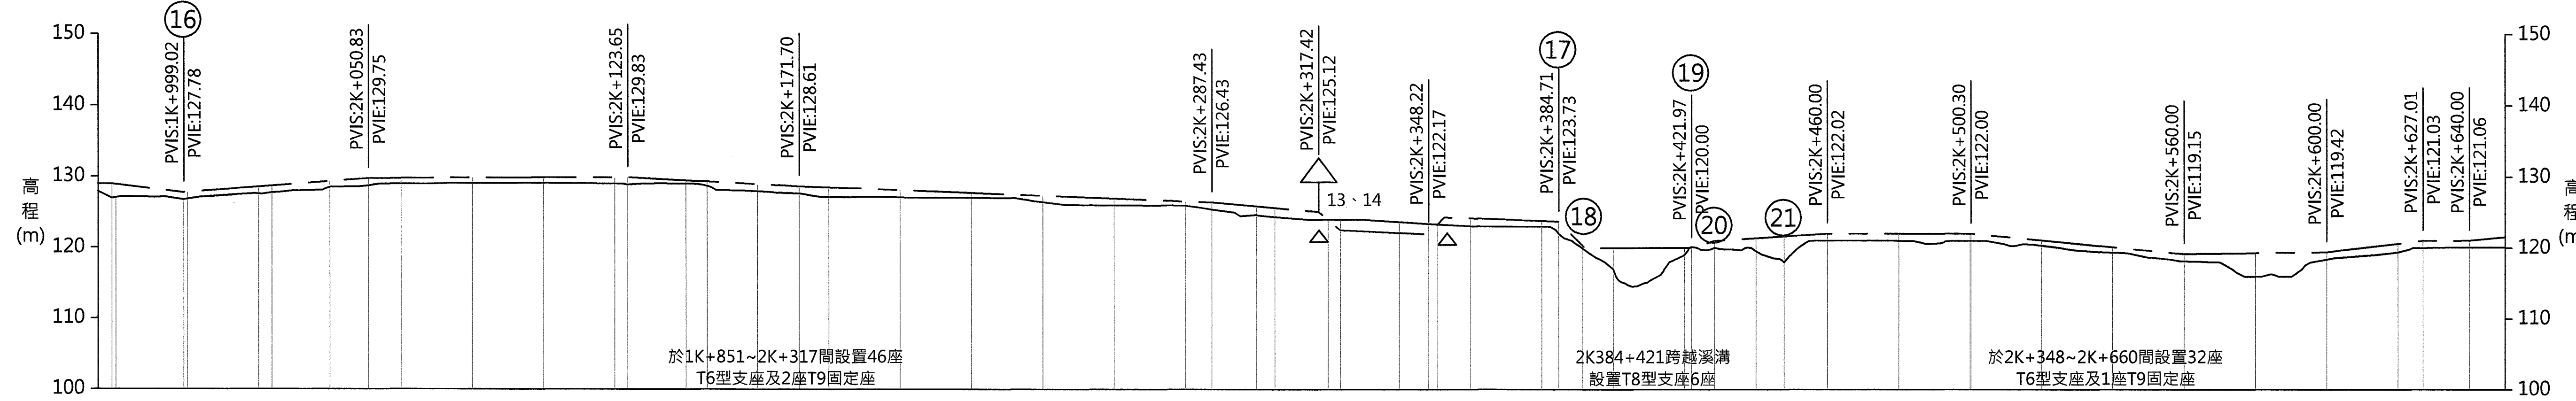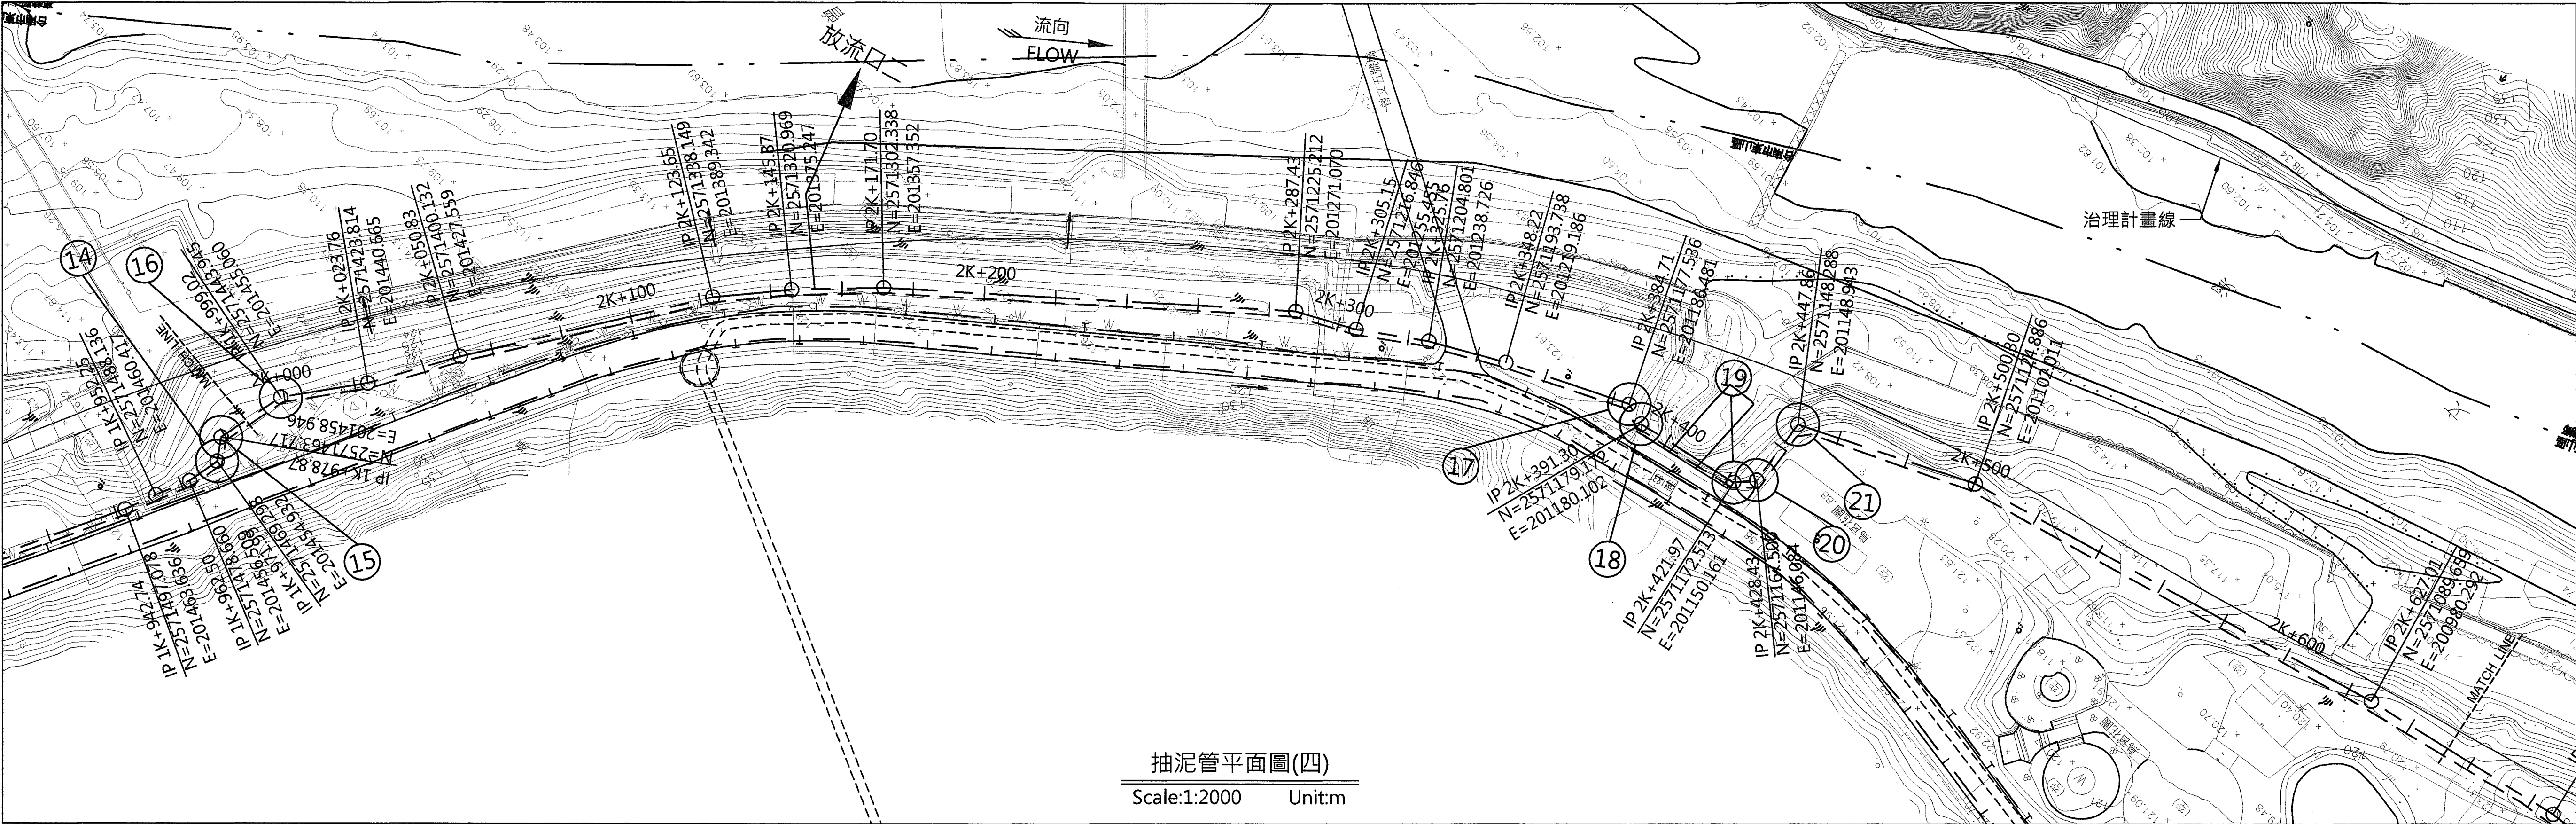

支架型式	樁 號	地 面 高	設計高	明管段T6型46座 明管段T9型2座																				埋管段 T7型		明管段T6型32座及T8型6座 明管段T9型1座																																														
				1K+978.87 1K+980.00	2K+000.00	2K+020.00 2K+023.76	2K+040.00	2K+050.83	2K+060.00	2K+080.00	2K+100.00	2K+120.00 2K+123.63	2K+140.00	2K+145.87	2K+160.00	2K+171.70	2K+180.00	2K+200.00	2K+220.00	2K+240.00	2K+260.00	2K+280.00	2K+287.43	2K+300.00	2K+305.15	2K+320.00 2K+323.48	2K+340.00	2K+348.22 2K+350.79	2K+360.00	2K+380.00	2K+384.71	2K+391.30	2K+400.00 2K+402.63	2K+412.63	2K+420.00	2K+421.97	2K+428.43	2K+440.00	2K+447.86	2K+460.00	2K+480.00	2K+500.00	2K+520.00	2K+540.00	2K+560.00	2K+580.00	2K+600.00	2K+620.00	2K+627.01	2K+640.00																						
				126.98	126.88	127.60	128.50	128.75	129.00	129.01	129.05	128.83	129.00	128.64	127.90	127.61	127.13	127.08	127.03	126.42	126.02	125.97	125.43	124.65	124.39	124.00	123.67	123.42	123.34	123.01	121.99	120.02	117.01	115.13	116.00	119.05	120.13	120.00	119.52	118.00	121.02	121.01	121.00	120.32	119.35	118.15	115.99	118.42	119.43	120.03	120.09																					
				127.07		127.77		129.75		129.78		129.83		129.27		128.61		128.08		127.33		126.57		126.43		125.88		125.66		124.00		122.50		122.11		123.82		123.73		120.40		120.00		120.00		121.00		121.37		121.63		122.02		122.01		122.00		121.06		120.11		119.15		119.29		119.42		120.61		121.03		121.06

抽泥管縱斷面圖(四)
Scale:1:2000(H) Unit:m
1:1000(V)

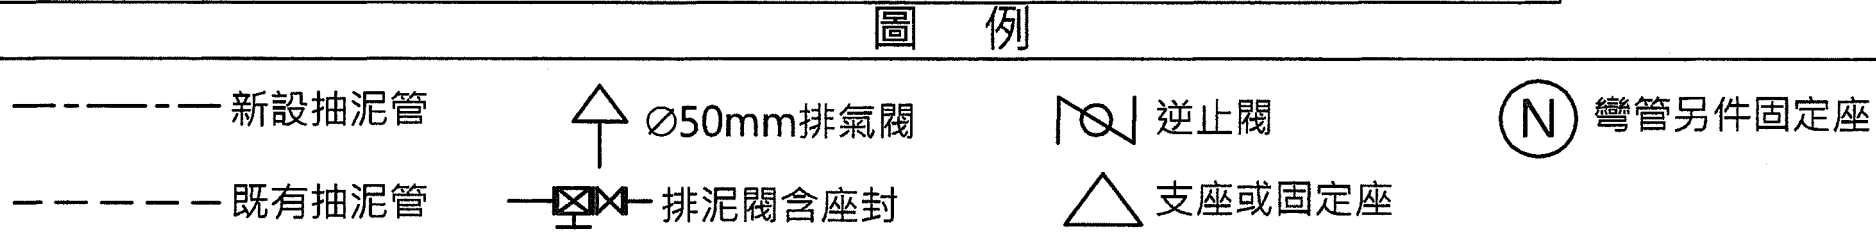

經濟部水利署南區水資源局
Southern Region Water Resources Office, WRA, MOEA

委託設計廠商
中華工程股份有限公司
巨廷工程顧問股份有限公司

設計
製圖
描圖
日期

陳志文
張美菊
111.10

校核
審定
核定

田光通
劉國慶
劉國慶

校對
劉國慶
劉國慶

版次
日期

說明

修改

校核

核准

工程名稱

曾文水庫放水渠道及擴大抽泥工程
擴大抽泥管工程(0K+000~5K+100)



圖名

抽泥管平縱斷面圖(4/8)

圖號

D-005

第13頁
共29頁

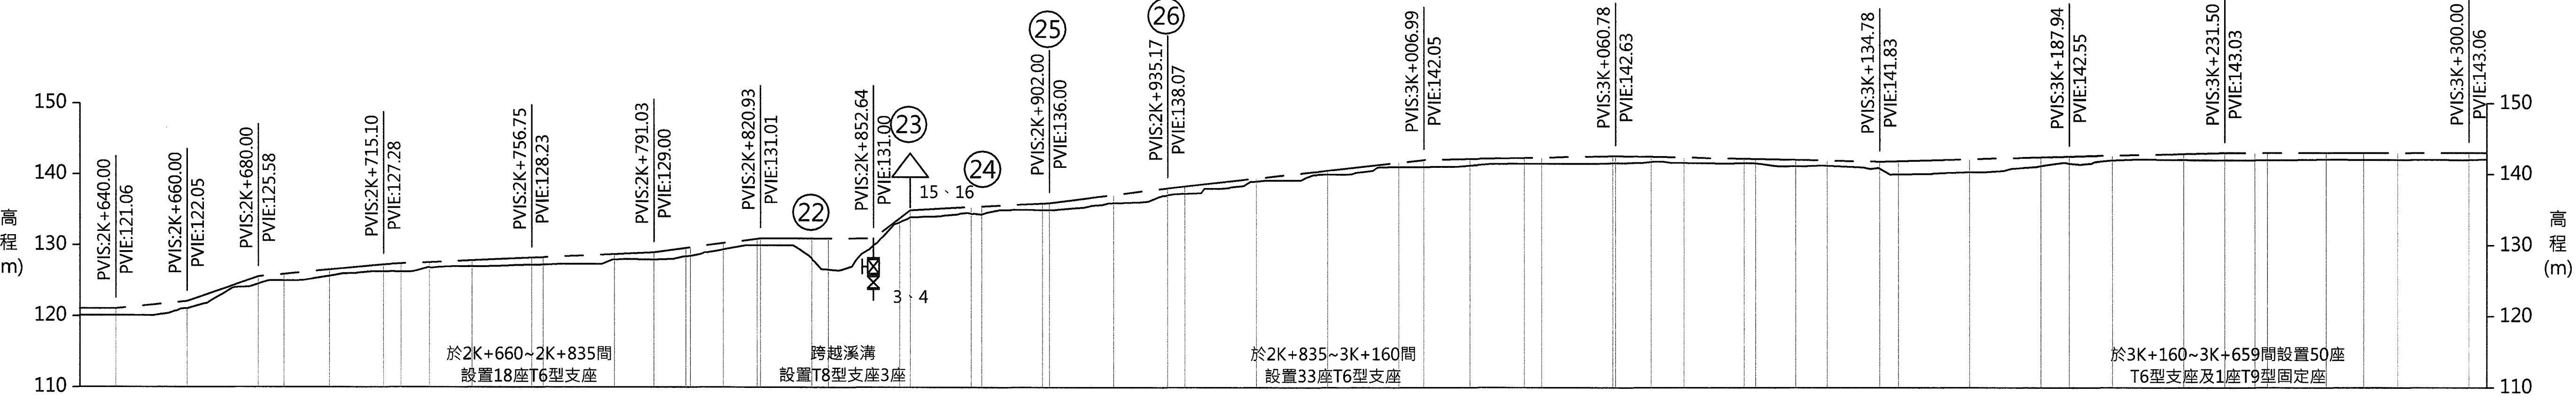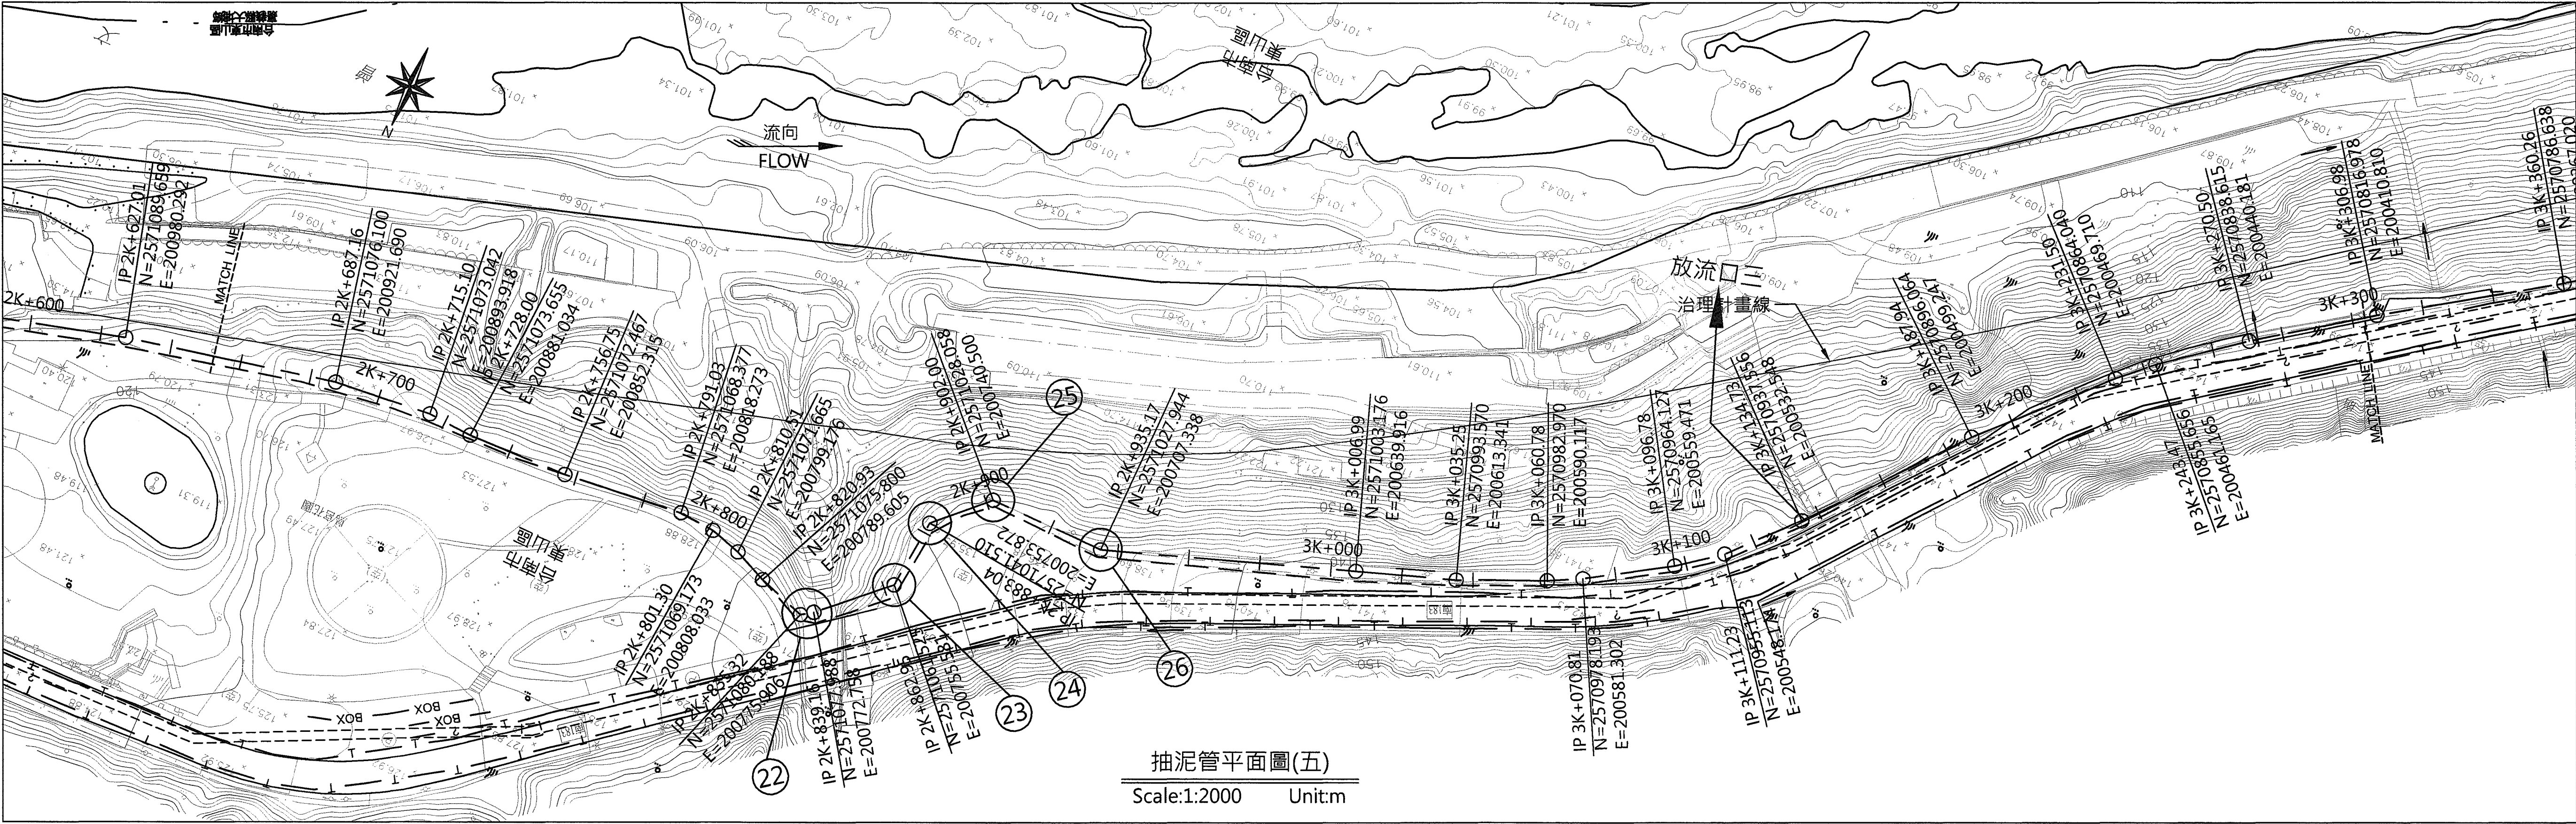



支架型式	槽 號	管線中心 設計高	管面高																																																																																																																																																																																																																																																																																																																																																																																																																																																																																																																																																																																																																																																																																																																																																																																																																																																																																																																																																																																																																																																																																																														
			2K+640.00	2K+660.00	2K+680.00	2K+687.16	2K+700.00	2K+715.10	2K+720.00	2K+728.00	2K+740.00	2K+756.75	2K+780.00	2K+791.03	2K+800.00	2K+810.51	2K+820.00	2K+835.32	2K+840.00	2K+843.98	2K+860.00	2K+862.95	2K+880.00	2K+885.04	2K+900.00	2K+902.00	2K+920.00	2K+935.17	2K+940.00	2K+960.00	2K+980.00	3K+000.00	3K+006.99	3K+020.00	3K+035.25	3K+040.00	3K+060.00	3K+070.81	3K+080.00	3K+096.78	3K+100.00	3K+111.23	3K+120.00	3K+134.73	3K+140.00	3K+160.00	3K+180.00	3K+187.94	3K+200.00	3K+220.00	3K+231.50	3K+240.00	3K+249.89	3K+260.00	3K+270.50	3K+280.00	3K+300.00																																																																																																																																																																																																																																																																																																																																																																																																																																																																																																																																																																																																																																																																																																																																																																																																																																																																																																																																																																																																																																																								
明管段T6型		121.06	122.05	125.58	125.92	126.55	127.28	127.39	127.58	127.85	128.23	128.75	129.00	129.60	130.31	130.95	131.01	131.00	131.00	133.85	134.99	135.43	135.51	135.95	136.00	137.12	138.07	138.34	139.45	140.56	141.67	142.05	142.19	142.36	142.41	142.62	142.52	142.42	142.24	142.21	142.09	141.99	141.83	141.90	142.17	142.44	142.55	142.68	142.90	143.03	143.04	143.04	143.05	143.05	143.06																																																																																																																																																																																																																																																																																																																																																																																																																																																																																																																																																																																																																																																																																																																																																																																																																																																																																																																																																																																																																																																										
	明管段T6型18座	120.09	121.05	124.58	125.04	125.68	126.28	126.25	126.85	127.01	127.23	128.01	128.00	128.43	129.41	130.01	128.20	126.59	126.56	133.25	133.99	134.50	134.38	135.01	135.00	135.97	137.07	137.31	139.04	140.01	141.05	141.05	141.24	141.55	141.52	141.62	141.80	141.64	141.63	141.57	141.21	141.24	140.85	140.07	140.33	141.21	141.55	142.00	142.07	142.03	142.03	142.08	142.10	142.09	142.08	142.06																																																																																																																																																																																																																																																																																																																																																																																																																																																																																																																																																																																																																																																																																																																																																																																																																																																																																																																																																																																																																																																									
	明管段T6型33座及T8型3座																																																																																																																																																																																																																																																																																																																																																																																																																																																																																																																																																																																																																																																																																																																																																																																																																																																																																																																																																																																																																																																																																																																

抽泥管縱斷面圖(五)
Scale:1:2000(H) Unit:m
1:1000(V)

圖 例

- 新設抽泥管
- 既有抽泥管
- ⬆️ ⌀50mm排氣閥
- ⬆️ 排泥閥含座封
- ⌘ 逆止閥
- △ 支座或固定座
- Ⓝ 彎管另件固定座


經濟部水利署南區水資源局 Southern Region Water Resources Office, WRA, MOEA	委託設計廠商	設計	陳志文	校核	何如主	技師簽認	版次	日期	說明	修改	校核	核准	工程名稱	曾文水庫放水渠道及擴大抽泥工程 擴大抽泥管工程(0K+000-5K+100)	
	中華工程股份有限公司 巨廷工程顧問股份有限公司	製圖	張美菊	審定	劉國慶								圖名	抽泥管平縱斷面圖(5/8)	
		描圖		核定									圖號	D-006	
		日期	111.10											第14頁 共29頁	

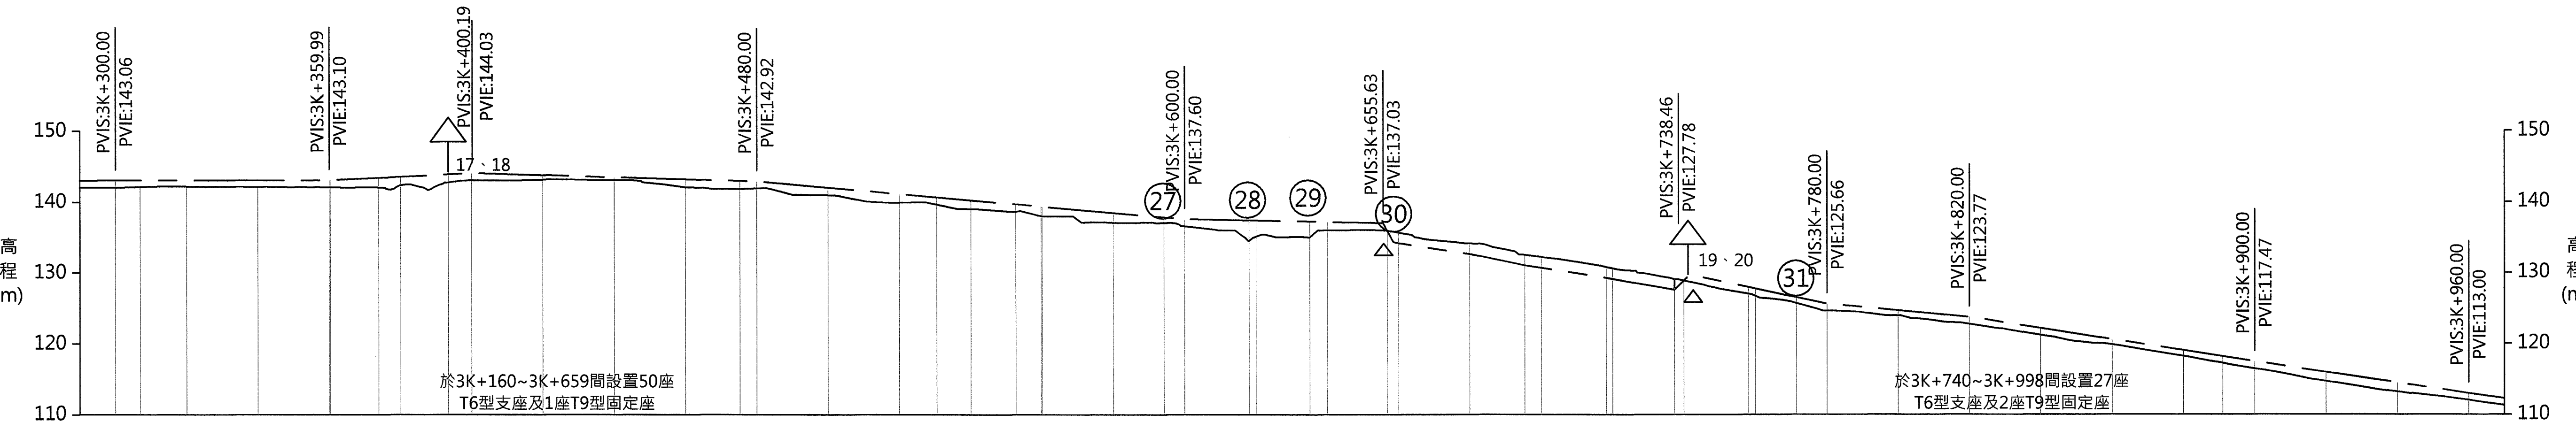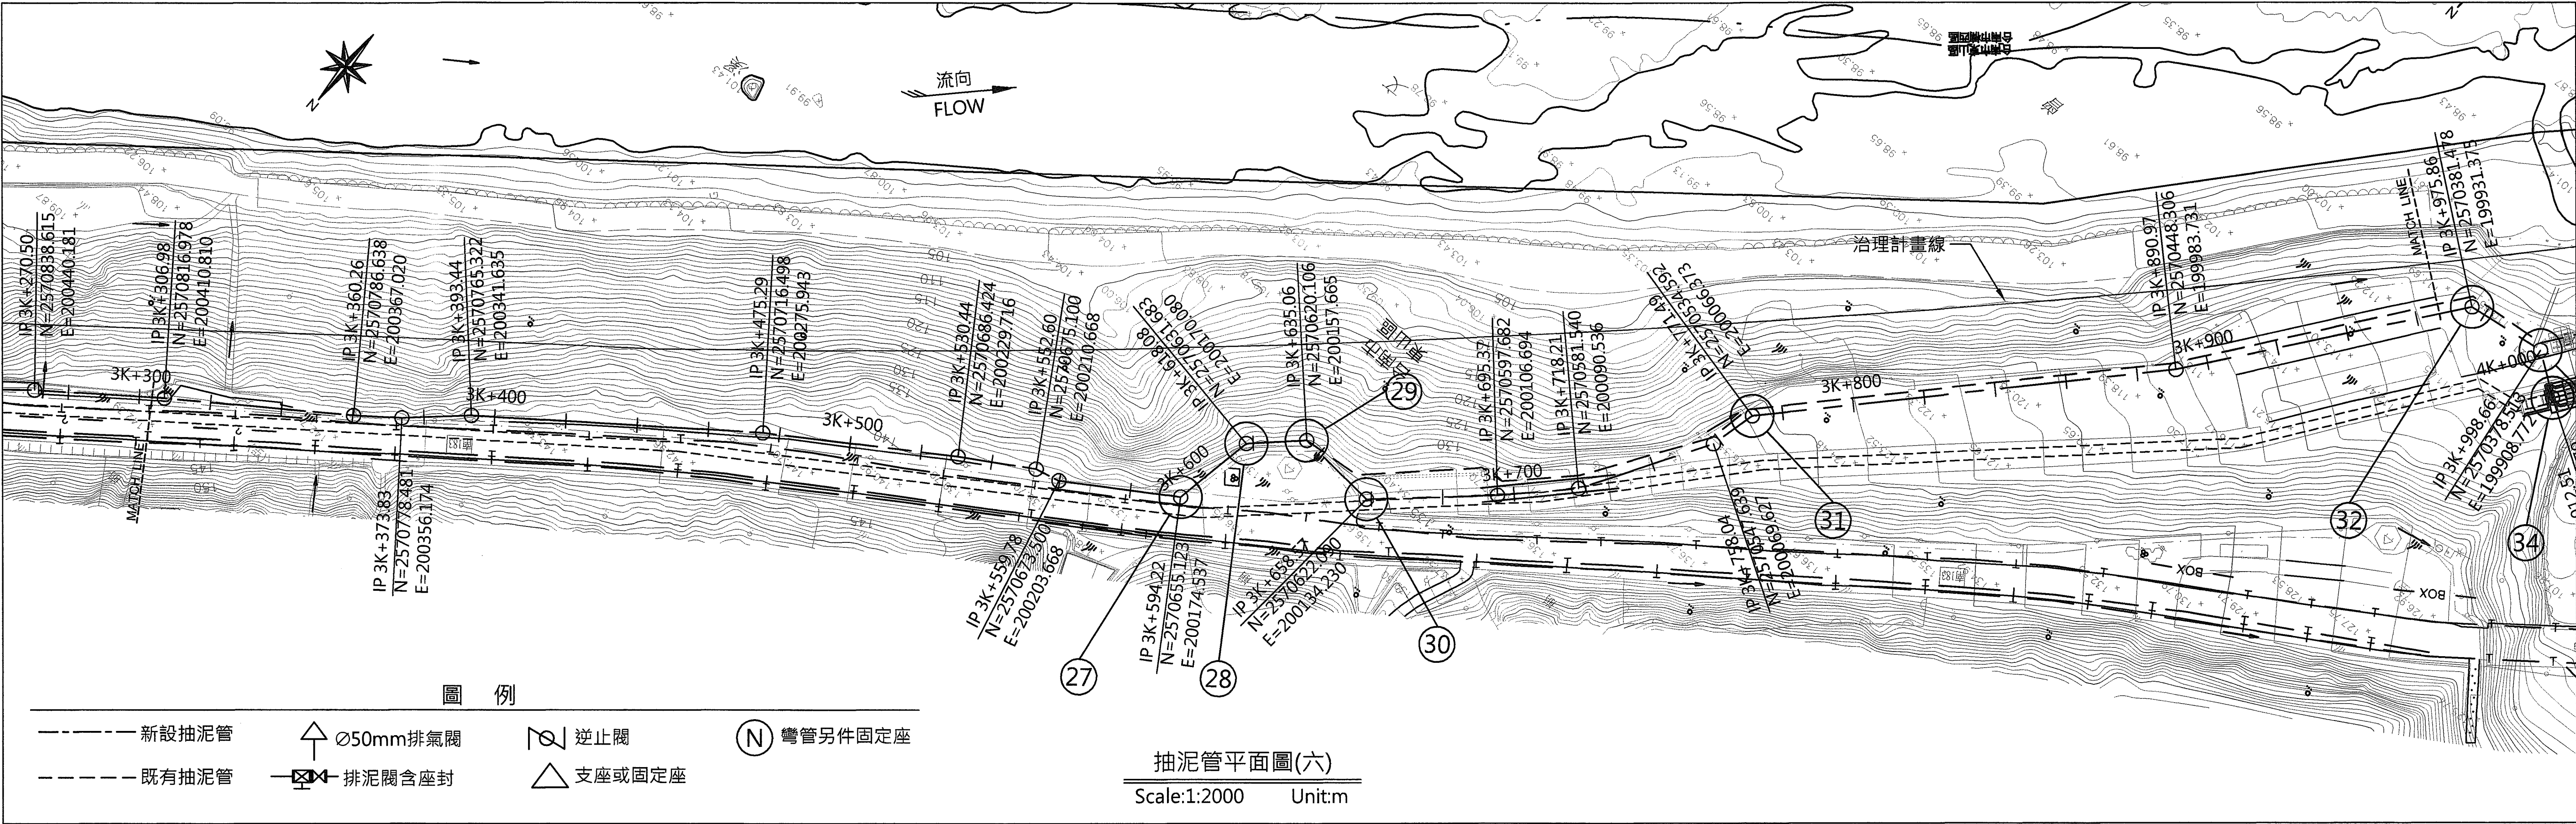

支架型式	槽 號	地面高	管線中心設計高																																																																																																																																																					
			明管段T6型50座 明管段T9型1座															埋管段T7型										明管段T6型27座 明管段T9型2座																																																																																																																												
			3K+300.00	142.06	143.06	3K+306.98	142.14	143.07	3K+320.00	142.20	143.07	3K+340.00	142.17	143.09	3K+360.00	142.10	143.10	3K+373.83	142.07	143.42	3K+380.00	142.38	143.56	3K+393.44	142.74	143.87	3K+400.00	143.03	144.02	3K+420.00	143.14	143.75	3K+440.00	143.08	143.47	3K+460.00	142.05	143.20	3K+475.29	141.84	142.98	3K+480.00	141.92	142.92	3K+500.00	140.98	142.03	3K+520.00	139.93	141.15	3K+530.44	139.67	140.68	3K+540.00	139.01	140.26	3K+552.60	138.63	139.70	3K+560.00	138.01	139.37	3K+580.00	137.09	138.49	3K+594.22	137.05	137.86	3K+600.00	136.60	137.60	3K+618.08	134.47	137.41	3K+620.00	135.11	137.40	3K+635.06	135.00	137.24	3K+640.00	136.02	137.19	3K+656.84	135.86	135.86	3K+660.00	135.68	134.18	3K+680.00	134.14	132.64	3K+695.37	132.52	131.02	3K+700.00	132.22	130.66	3K+718.21	130.82	129.27	3K+720.00	130.63	129.13	3K+737.38	129.07	127.57	3K+740.00	128.90	128.90	3K+758.04	127.09	127.99	3K+760.00	126.76	127.78	3K+771.49	125.74	126.56	3K+780.00	124.66	125.66	3K+800.00	124.00	124.72	3K+820.00	122.77	123.77	3K+840.00	121.24	122.20	3K+860.00	119.88	120.62	3K+880.00	118.23	119.05	3K+890.97	117.28	118.18	3K+900.00	116.47	117.47	3K+920.00	114.71	115.98	3K+940.00	113.21	114.49	3K+960.00	112.04	113.00

抽泥管縱斷面圖(六)
Scale:1:2000(H) Unit:m
1:1000(V)

經濟部水利署南區水資源局 Southern Region Water Resources Office, WRA, MOEA	委託設計廠商	設計	陳志文	校核	田知五	技師簽證	版次	日期	說明	修改	校核	核准	工程名稱	曾文水庫放水渠道及擴大抽泥工程 擴大抽泥管工程(0K+000-5K+100)	
	中華工程股份有限公司 巨廷工程顧問股份有限公司	製圖	張美菊	審定	劉國慶								圖名	抽泥管平縱斷面圖(6/8)	
		描圖		核定									圖號	D-007	
		日期	111.10											第15頁 共29頁	

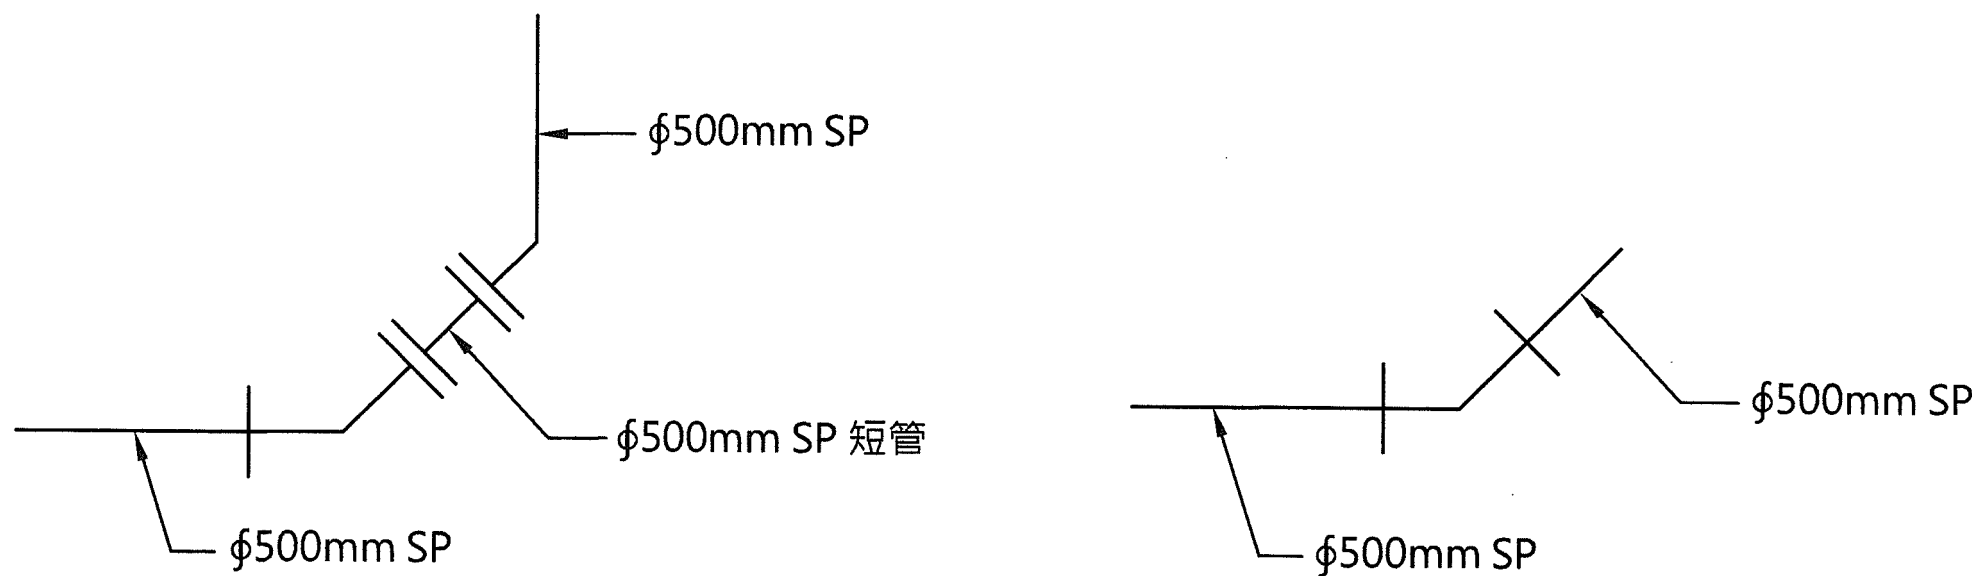

1 11 21 22
34 35 43 49

2 ~ 10
12 ~ 21
24 ~ 33
37 ~ 42
44 ~ 48
50

圖例:

彎管

短管

說明：

- 明管段彎管須設置固定座，依彎管角度採用不同型式固定座，彎管固定座詳圖D-105。
- 依據右表統計數量，設有45°彎管總計有17處，22.5°彎管總計有6處。
- 每支抽泥鋼管設置TYPE I 固定座6座，TYPE II 固定座17座。
- 管線路線如經現場工程司同意後有所調整，彎管另件必須配合路線調整進行修正，固定座亦必須配合調整。

管線另件統計表

節點	樁號	45° 彎管	22.5° 彎管	短管
1	0K+000.00	2	0	1
2	0K+100.00	1	1	0
3	0K+189.10	0	1	0
4	0K+229.78	0	1	0
5	0K+431.22	1	0	0
6	0K+827.32	0	1	0
7	1K+996.60	0	1	0
8	1K+038.81	1	0	0
9	1K+053.29	1	0	0
10	1K+525.98	1	0	0
11	1K+540.81	2	0	1
12*	1K+752.22	1	0	0
13*	1K+789.89	1	0	0
14*	1K+971.99	0	1	0
15*	1K+978.87	0	1	0
16*	1K+999.02	1	0	0
17*	2K+384.71	1	0	0
18*	2K+391.30	1	0	0
19*	2K+421.97	1	0	0
20*	2K+428.43	1	0	0
21*	2K+447.86	2	0	1
22*	2K+835.32	2	0	1
23*	2K+862.95	1	0	0
24*	2K+883.04	0	1	0
25*	2K+902.00	1	0	0
26*	2K+935.17	0	1	0

節點	樁號	45° 彎管	22.5° 彎管	短管
27*	3K+594.22	1	0	0
28*	3K+618.08	0	1	0
29*	3K+635.06	1	0	0
30	3K+658.57	1	0	0
31*	3K+771.49	0	1	0
32*	3K+975.86	1	0	0
33	3K+998.66	1	0	0
34	4K+012.51	2	0	1
35	4K+075.50	2	0	1
36	4K+092.85	2	0	0
37	4K+248.70	1	0	0
38	4K+263.15	1	0	0
39	4K+369.73	0	1	0
40	4K+576.69	1	0	0
41*	4K+600.53	1	0	0
42	4K+640.00	1	0	0
43	4K+756.24	2	0	1
44	4K+860.00	0	1	0
45	5K+108.55	1	0	0
46	5K+143.31	1	0	0
47	5K+159.85	0	1	0
48	5K+175.59	0	1	0
49	5K+201.68	2	0	1
50	5K+224.37	1	0	0
合計		45	15	8

註:有標註"*"者為明管段。

經濟部水利署南區水資源局
Southern Region Water Resources Office, WRA, MOEA

委託設計廠商
中華工程股份有限公司
巨廷工程顧問股份有限公司

設計
製圖
描圖
日期

陳志文
張美菊
111.10

校核
審定
核定

洪如主
劉國慶
劉國慶

技師簽認
劉國慶
水利工程師

版次
日期
說明

說明

修改

校核

核准

工程名稱

曾文水庫放水渠道及擴大抽泥工程
擴大抽泥管工程(0K+000-5K+100)


圖名

管線另件統計表


圖號

D-010


第18頁
共29頁

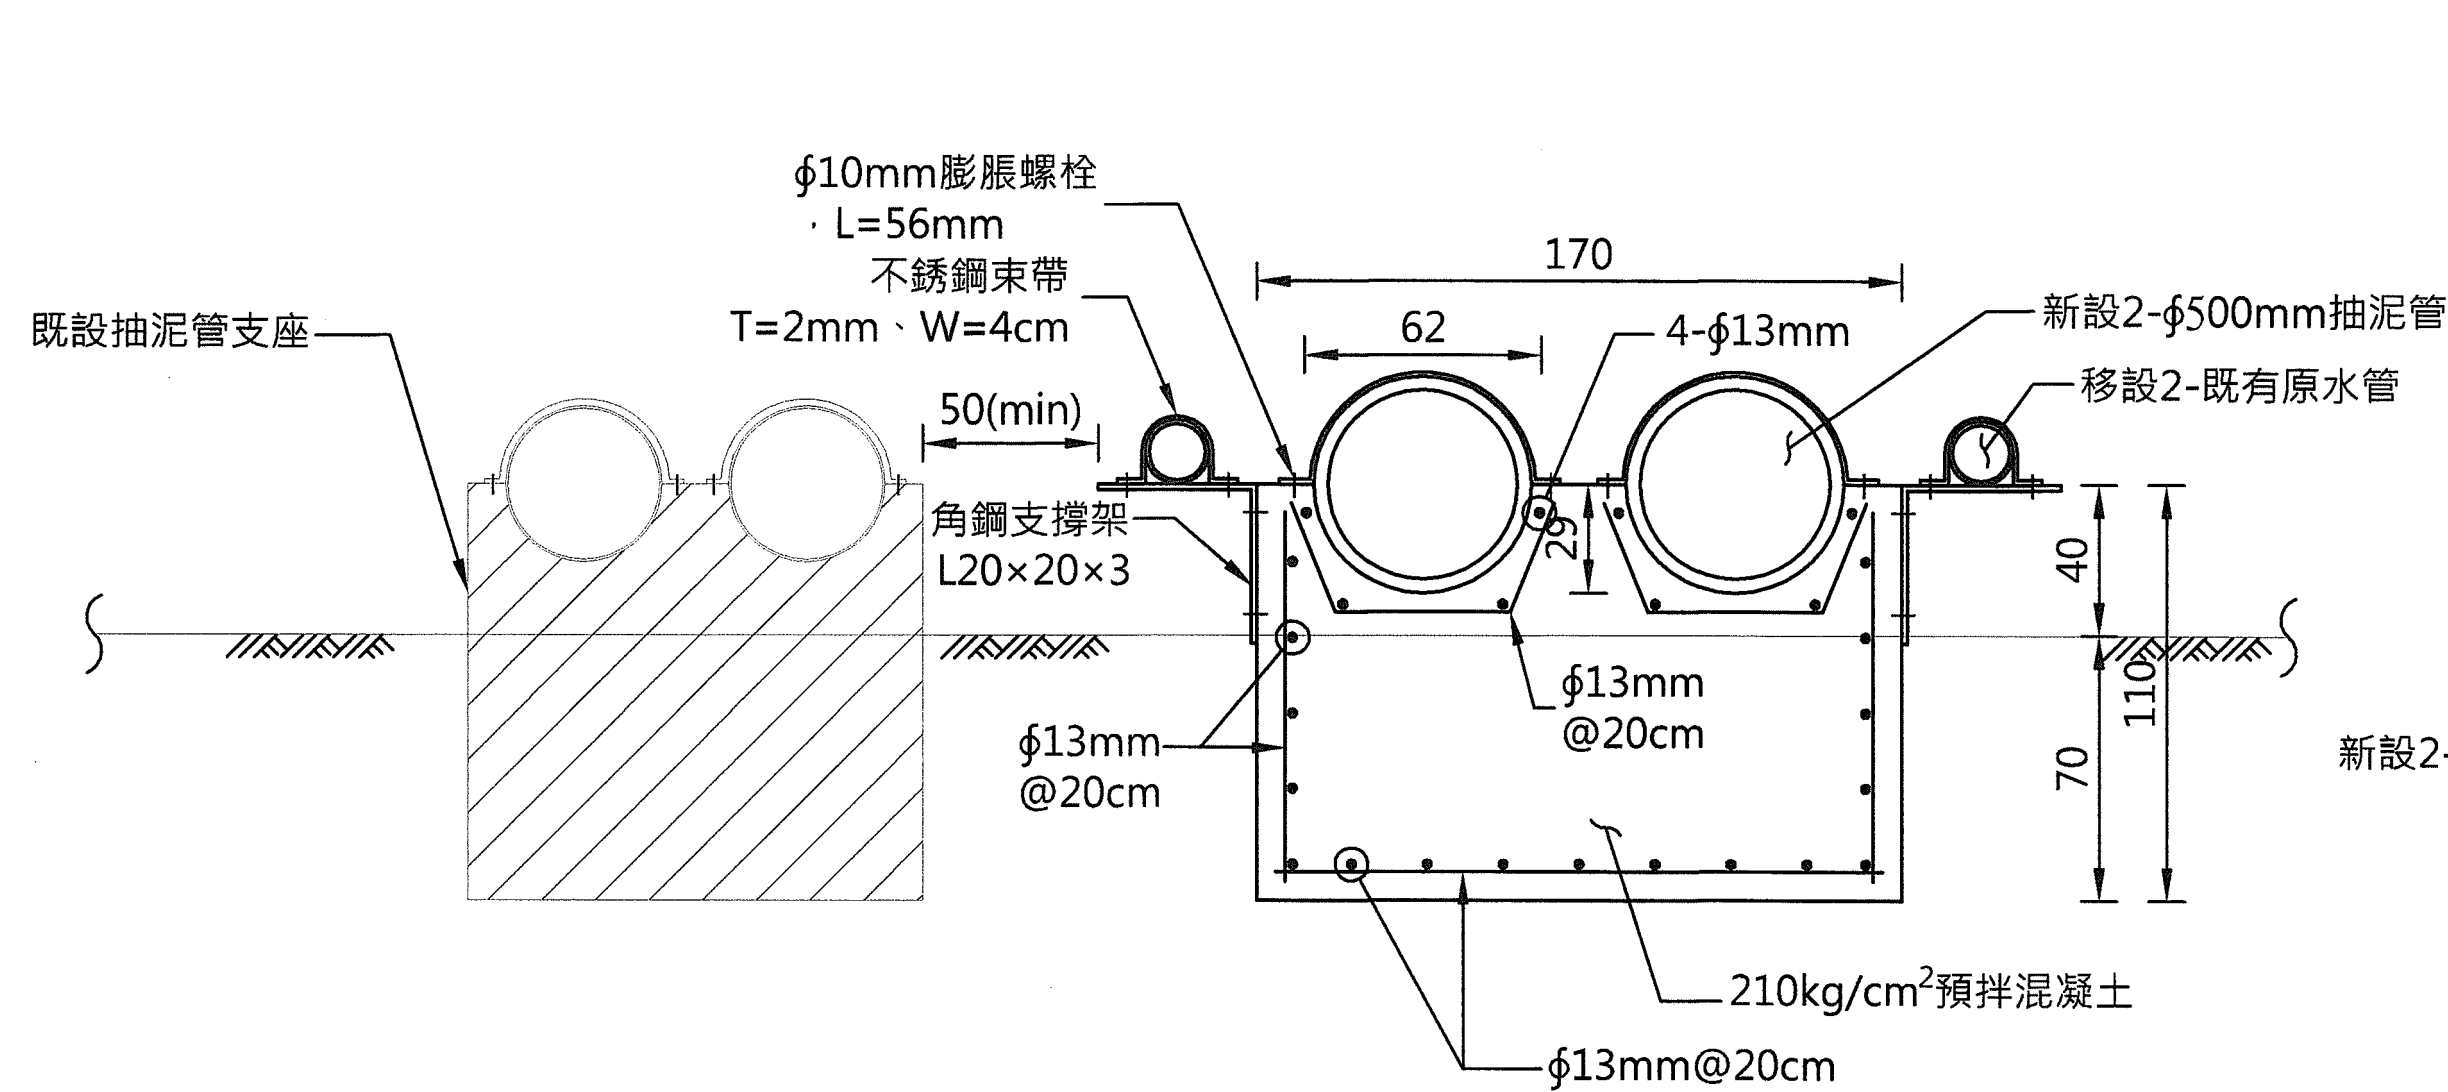


T1支座立面圖
Scale:1:40 Unit:cm
(適用於腹地空間足夠)

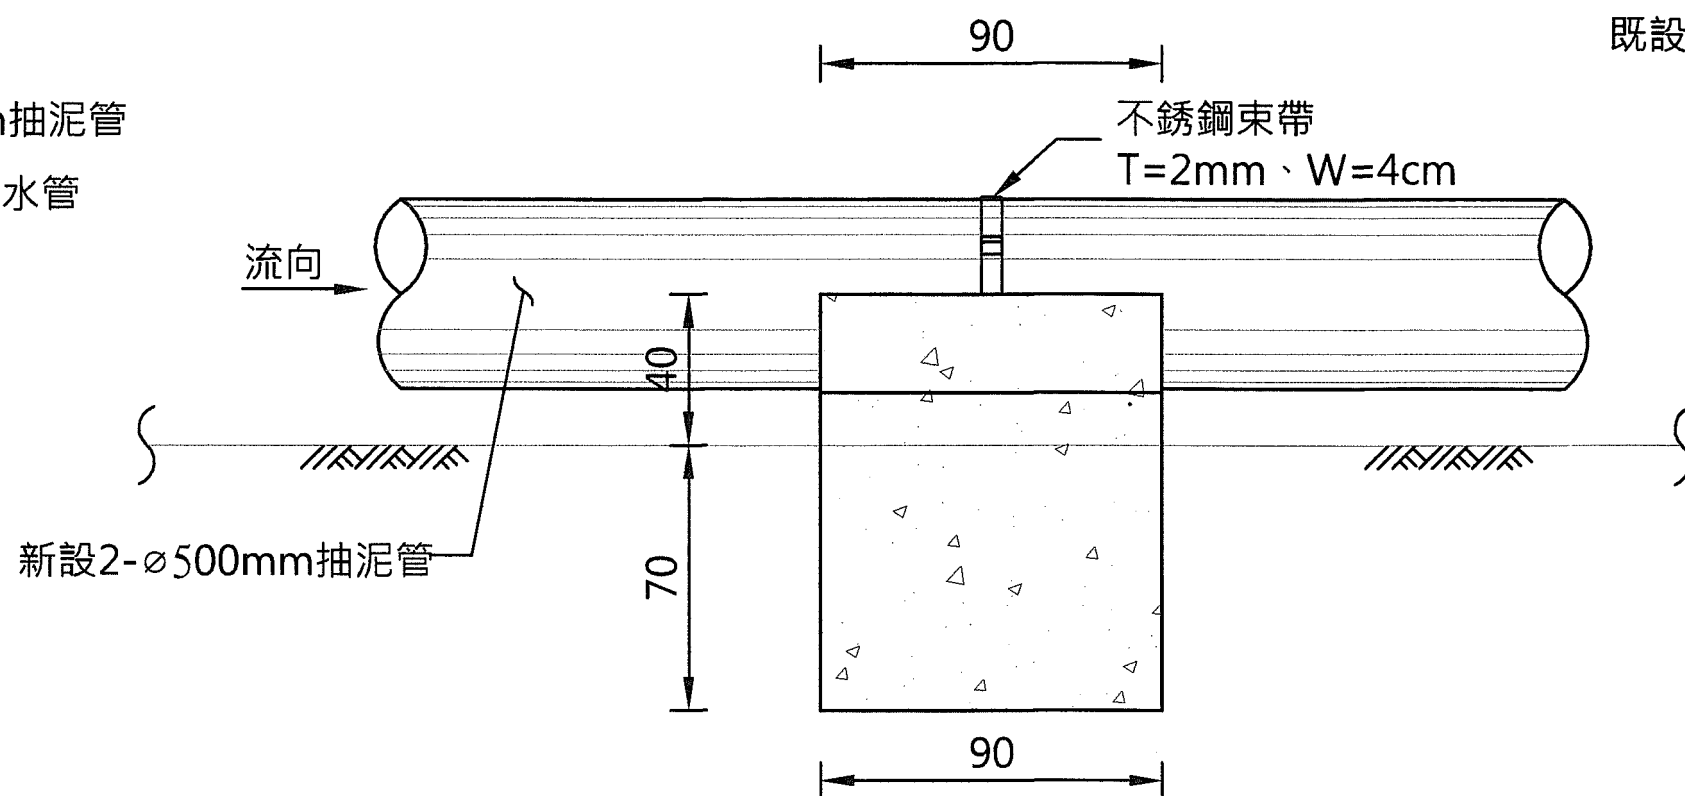


T1支座側視圖
Scale:1:40 Unit:cm

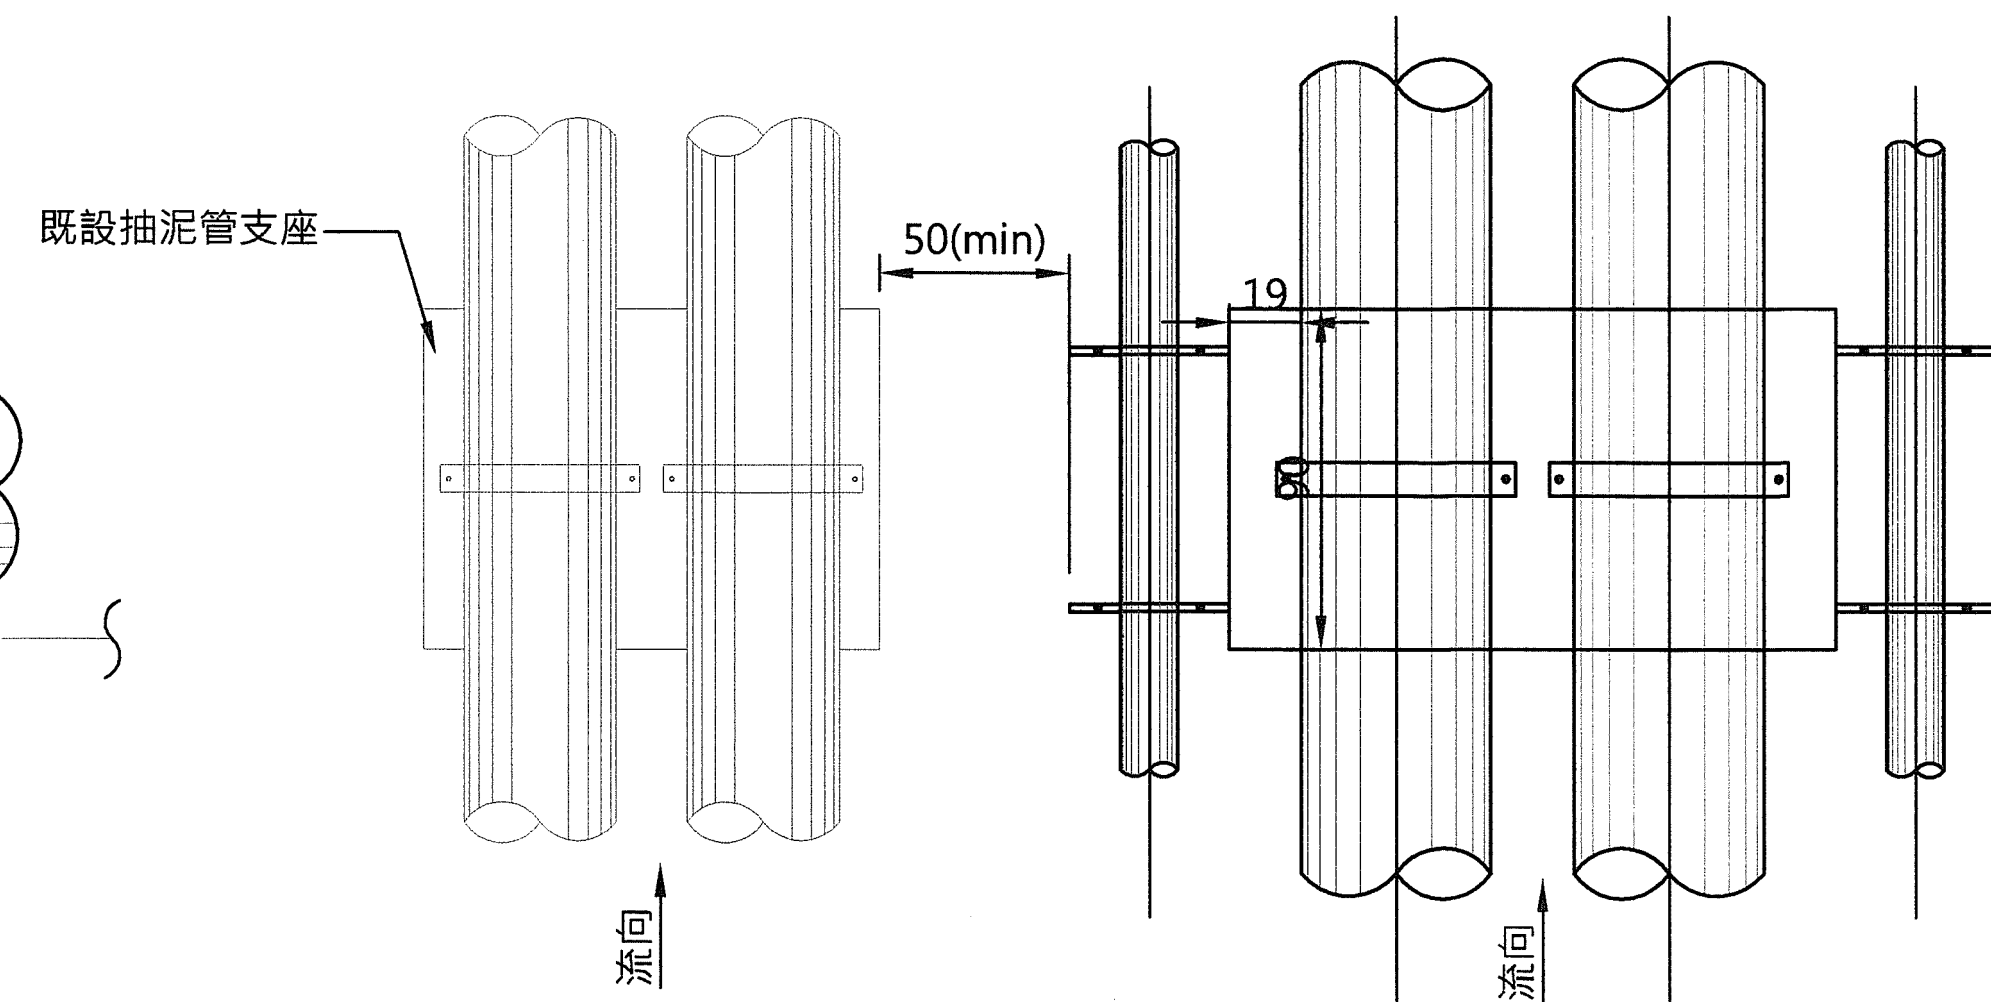


T1支座平面圖
Scale:1:40 Unit:cm

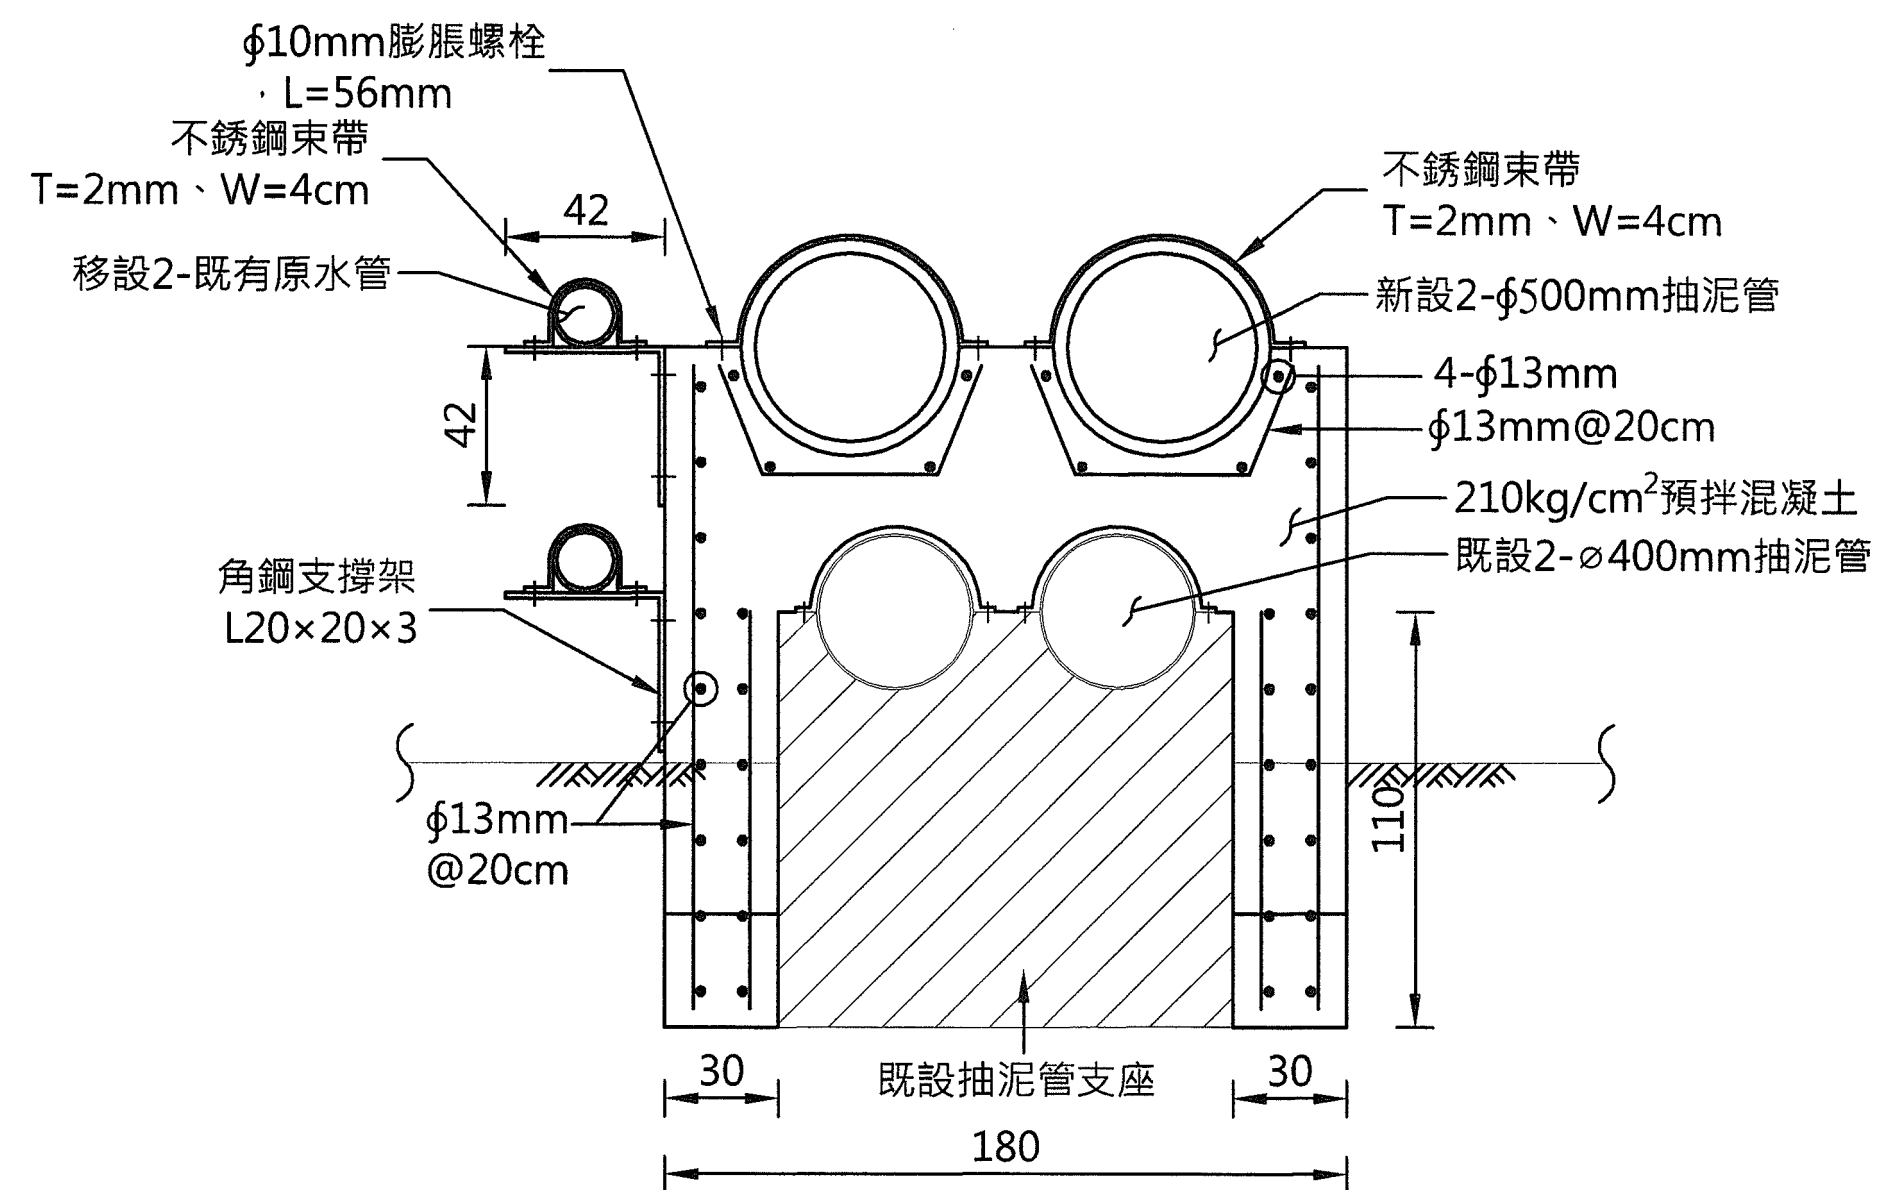

T2支座立面圖
Scale:1:40 Unit:cm
(適用於腹地空間不足)

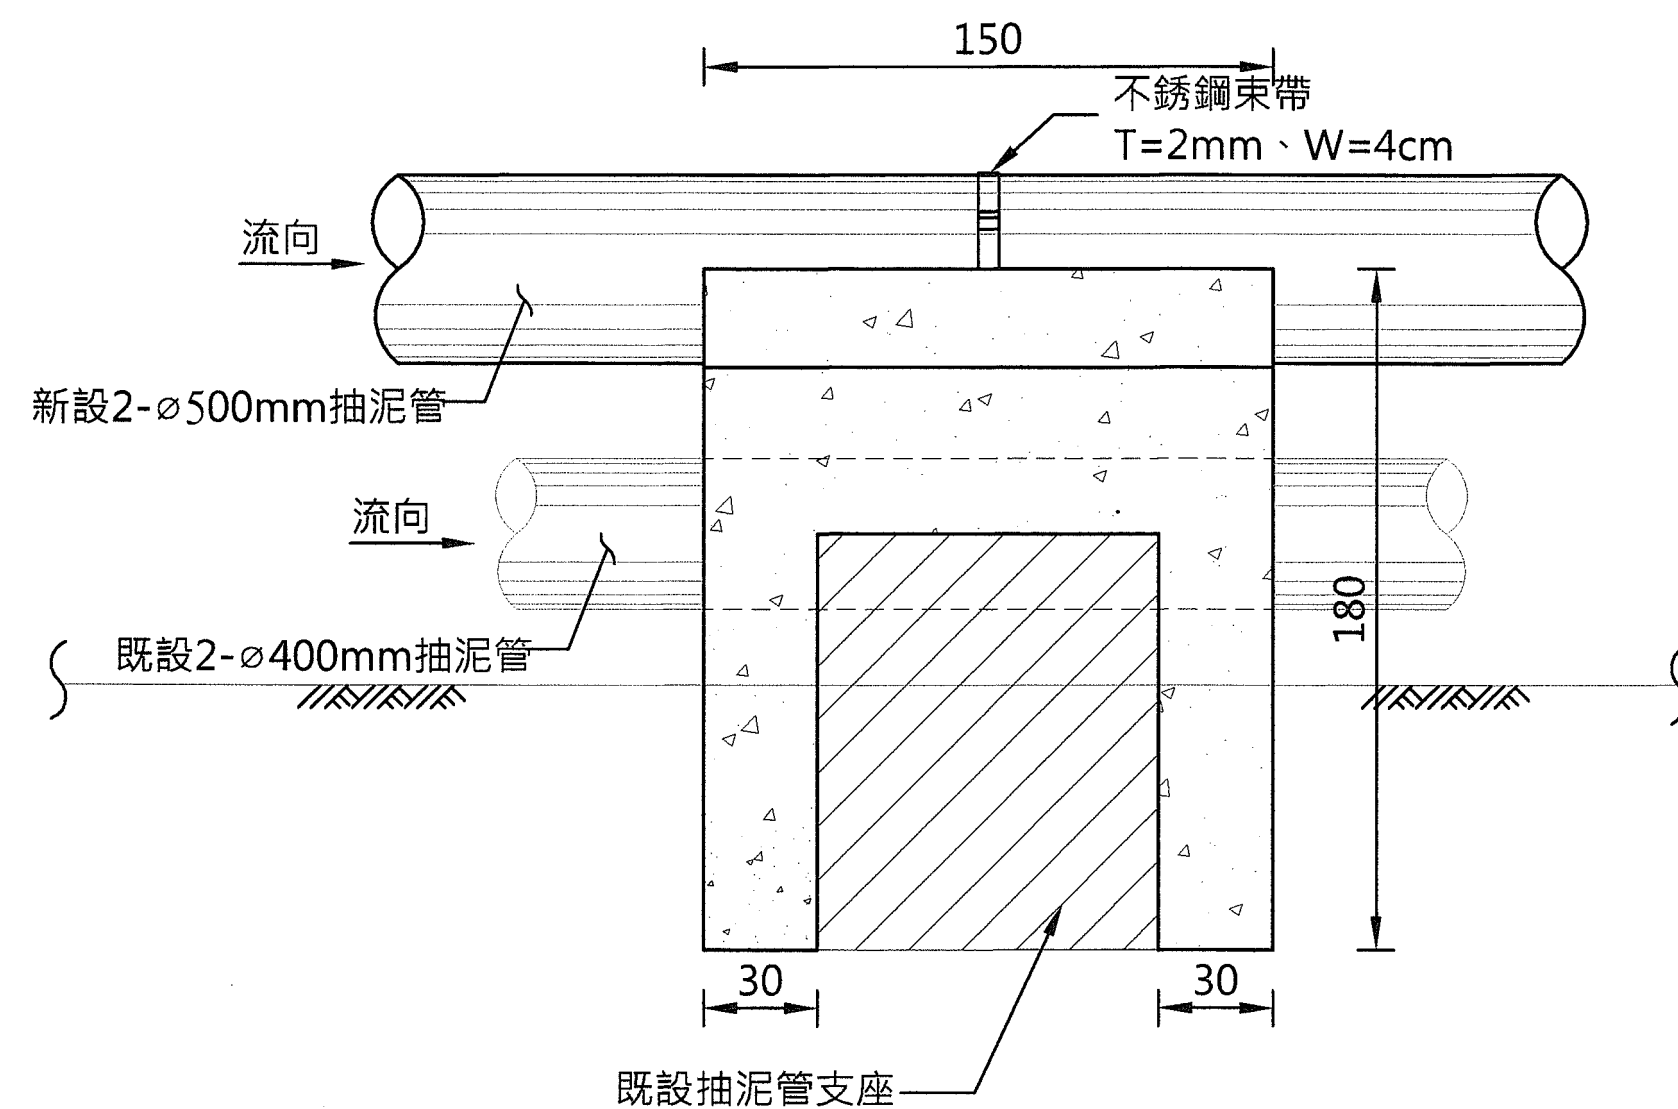

T2支座側視圖
Scale:1:40 Unit:cm

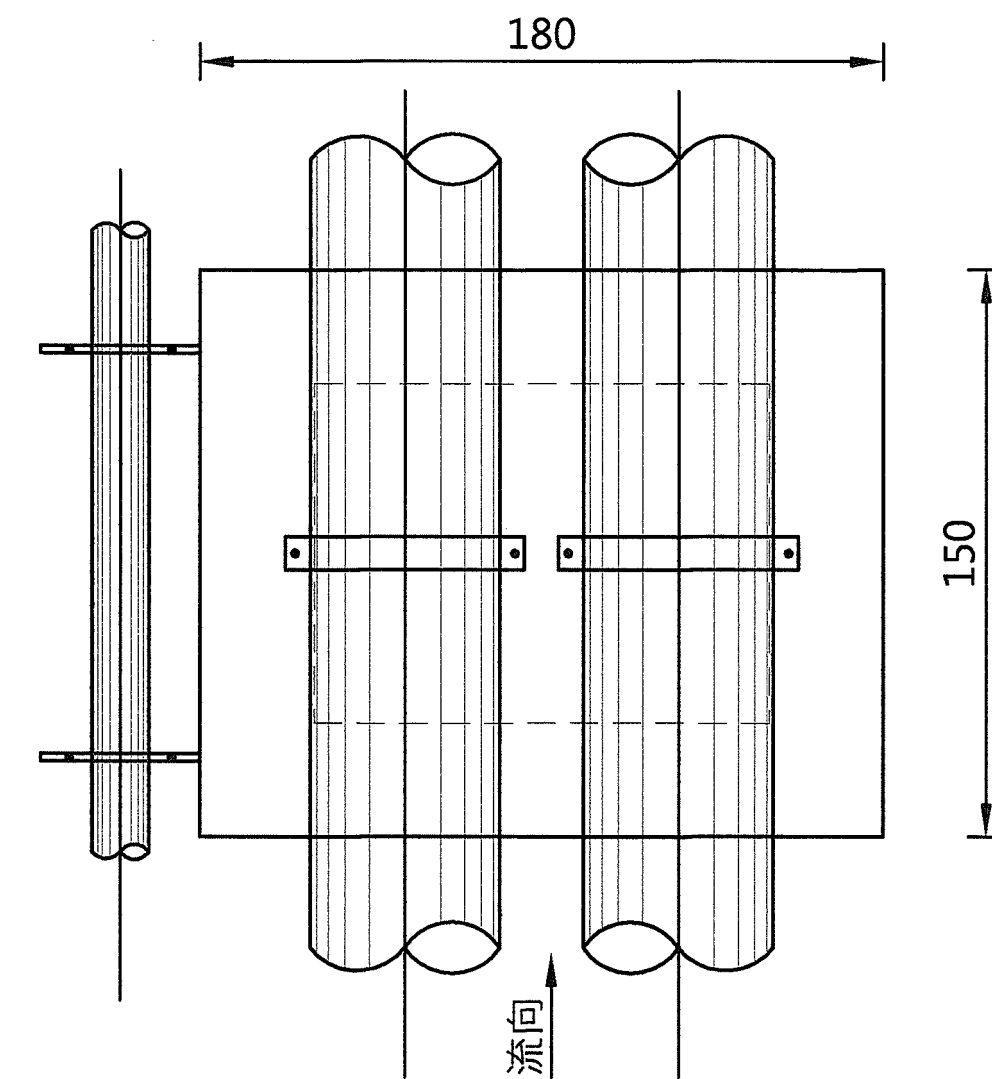

T2支座平面圖
Scale:1:40 Unit:cm

經濟部水利署南區水資源局
Southern Region Water Resources Office, WRA, MOEA

委託設計廠商

中華工程股份有限公司
巨廷工程顧問股份有限公司

設計

製圖

描圖

日期

陳志文

張美菊

111.10

校核

審定

核定

司銘至

劉國慶

劉國慶

技師簽認

劉國慶

版次日期

說明

修改

校核

核准

工程名稱

曾文水庫放水渠道及擴大抽泥工程
擴大抽泥管工程(0K+000~5K+100)


圖名

抽泥管支座詳圖(一)


圖號

D-101


第19頁
共29頁

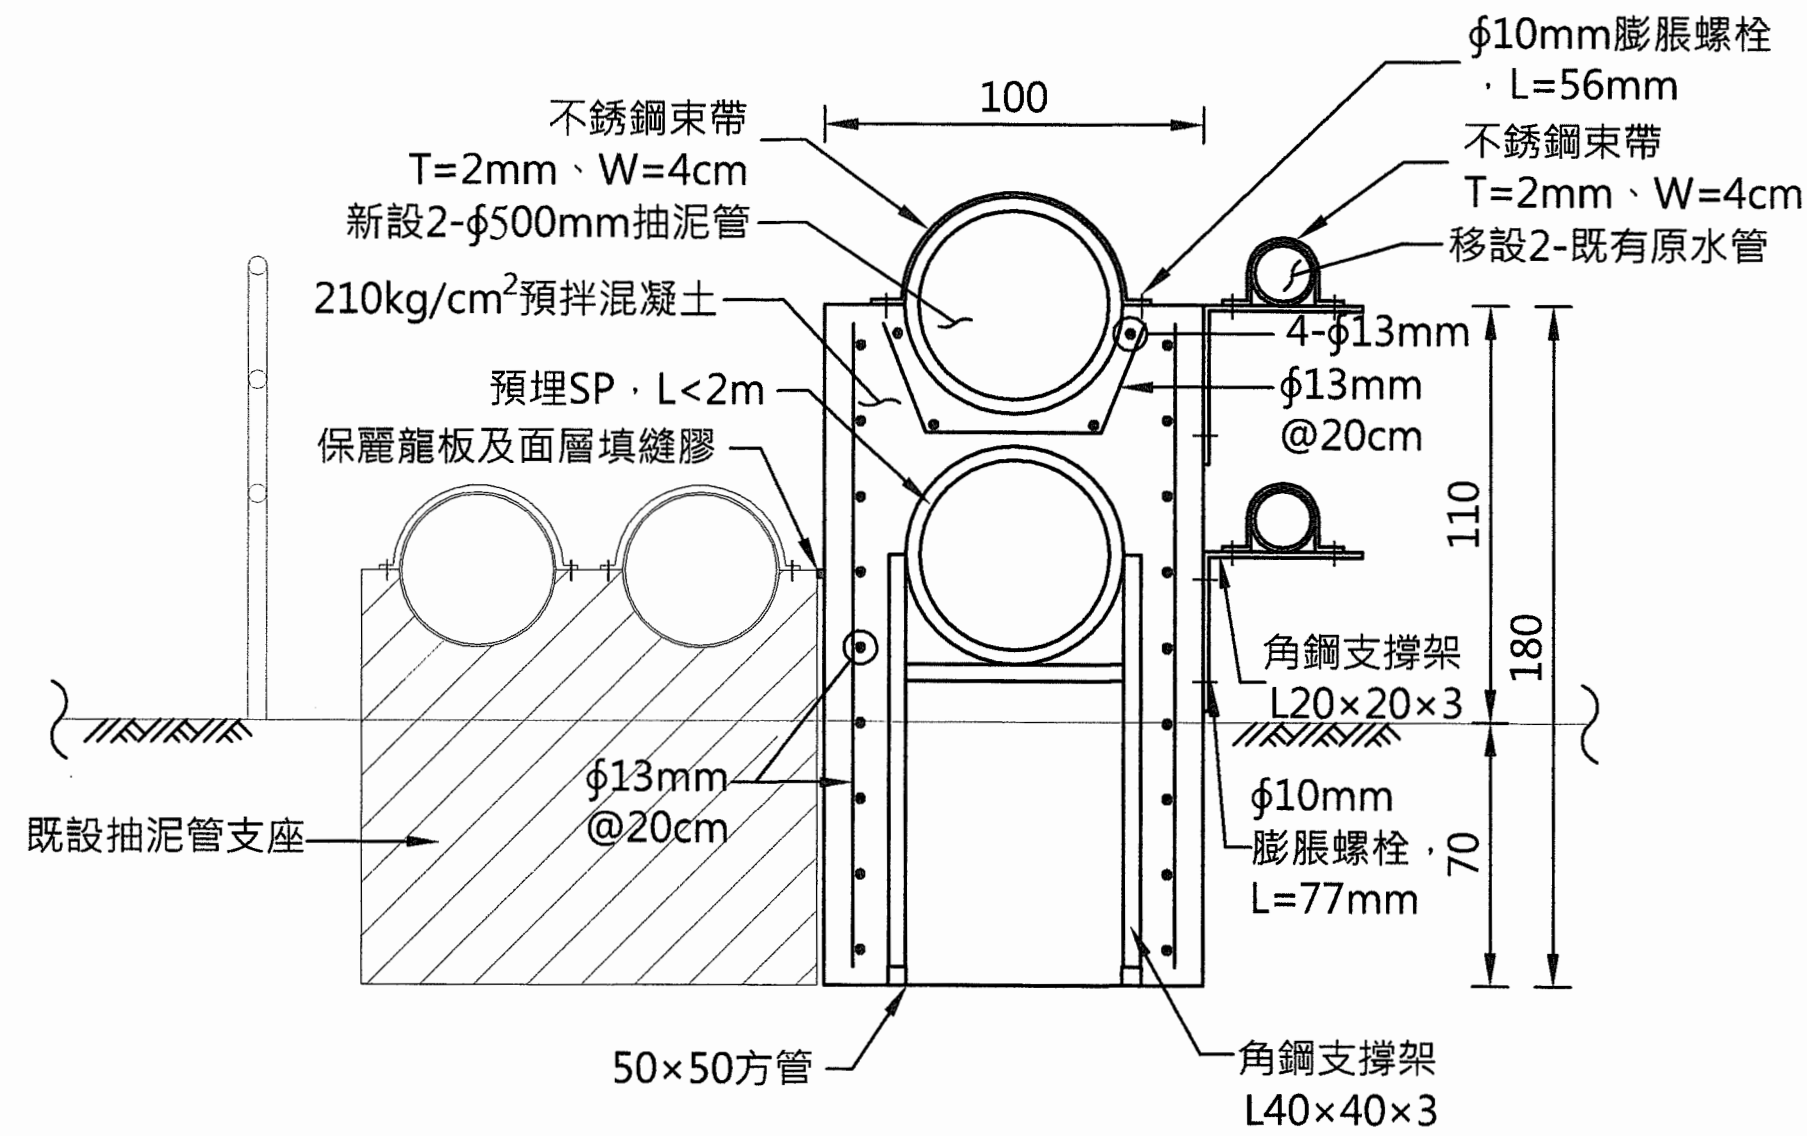


T 3支座立面圖
Scale:1:40 Unit:cm
(適用單側用地不足/排氣閥處)

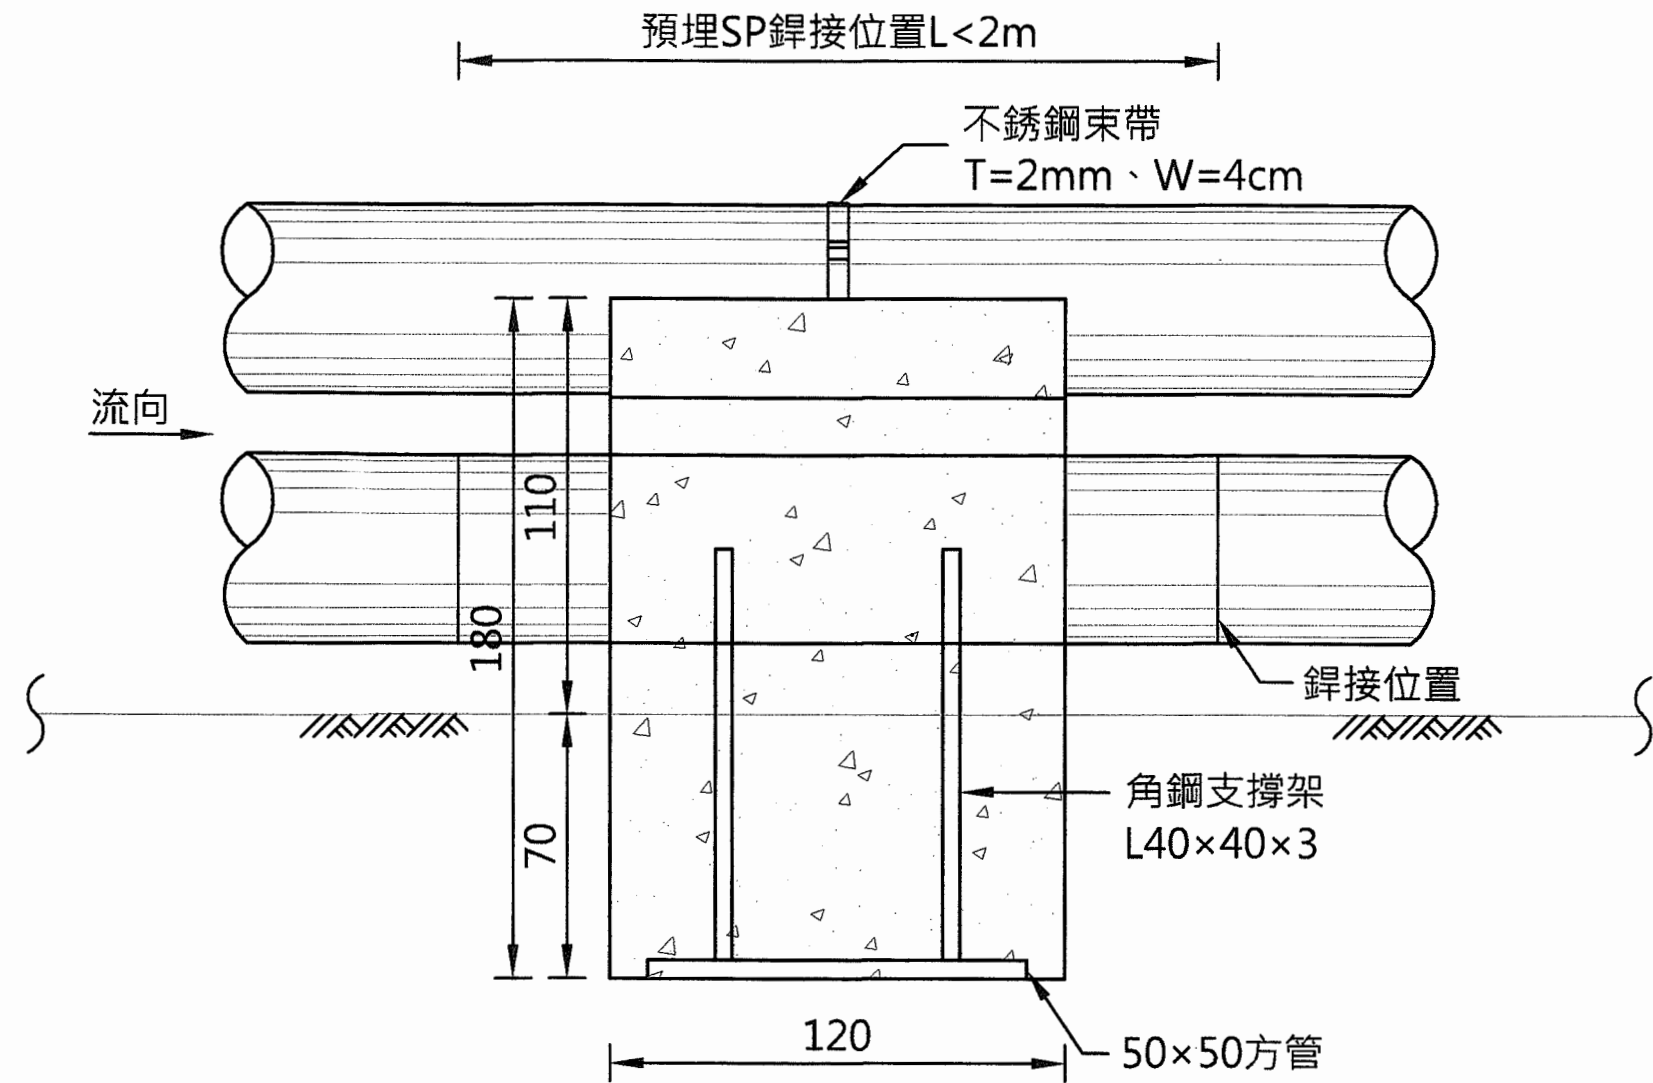


T 3支座側視圖
Scale:1:40 Unit:cm

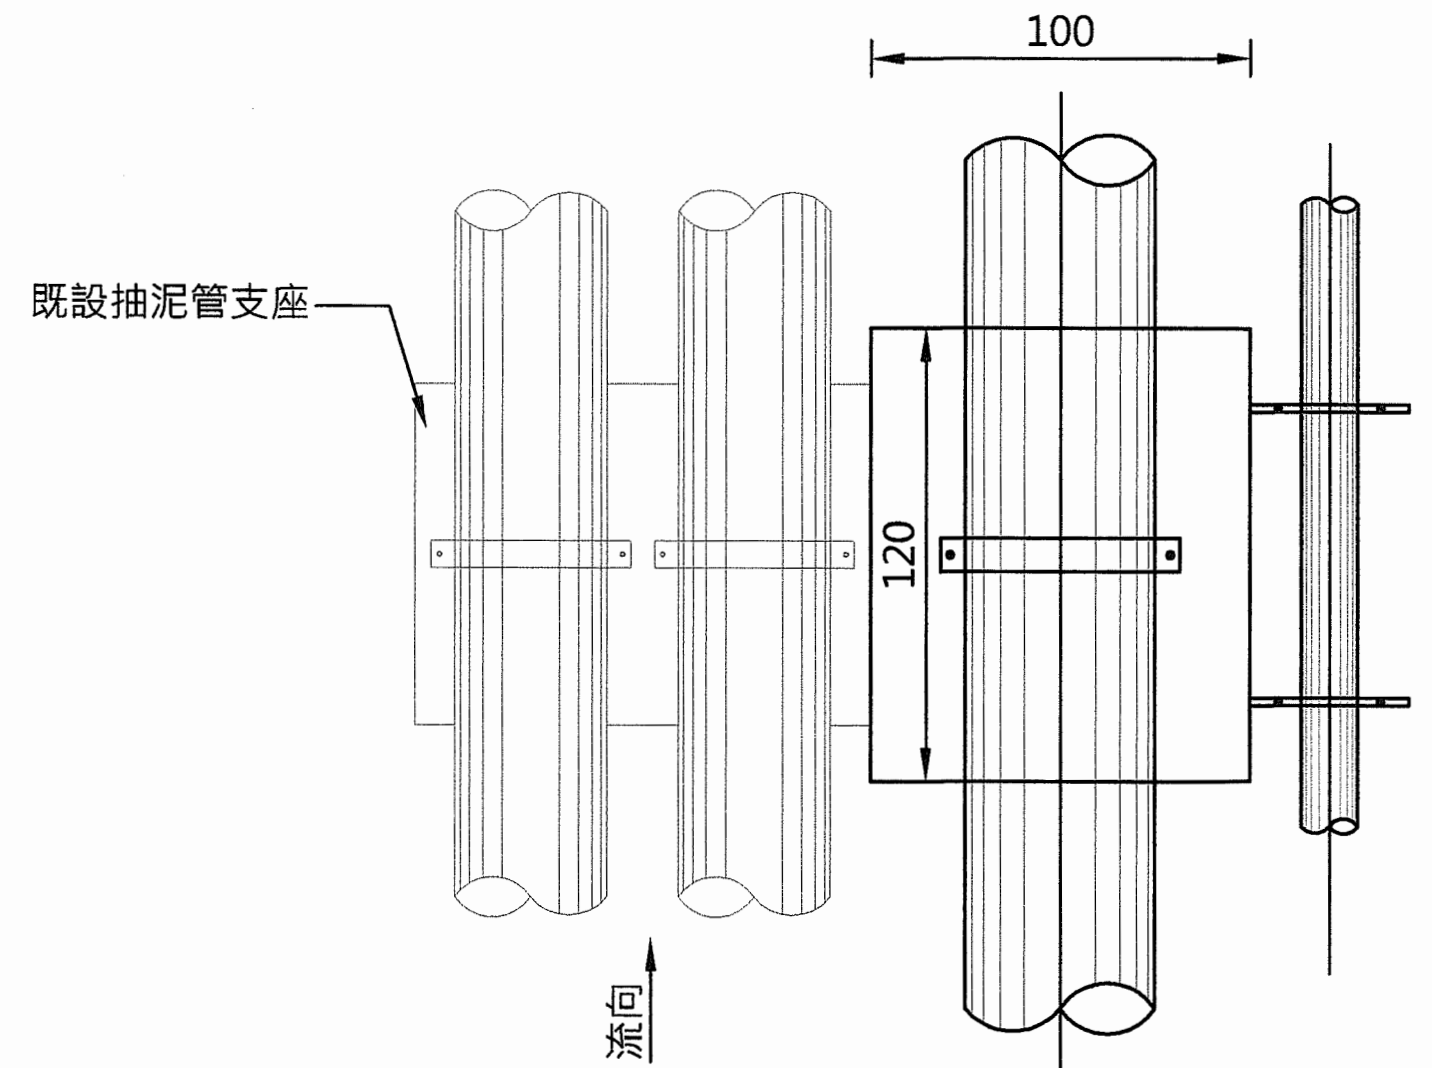


T3支座平面圖
Scale:1:40 Unit:cm

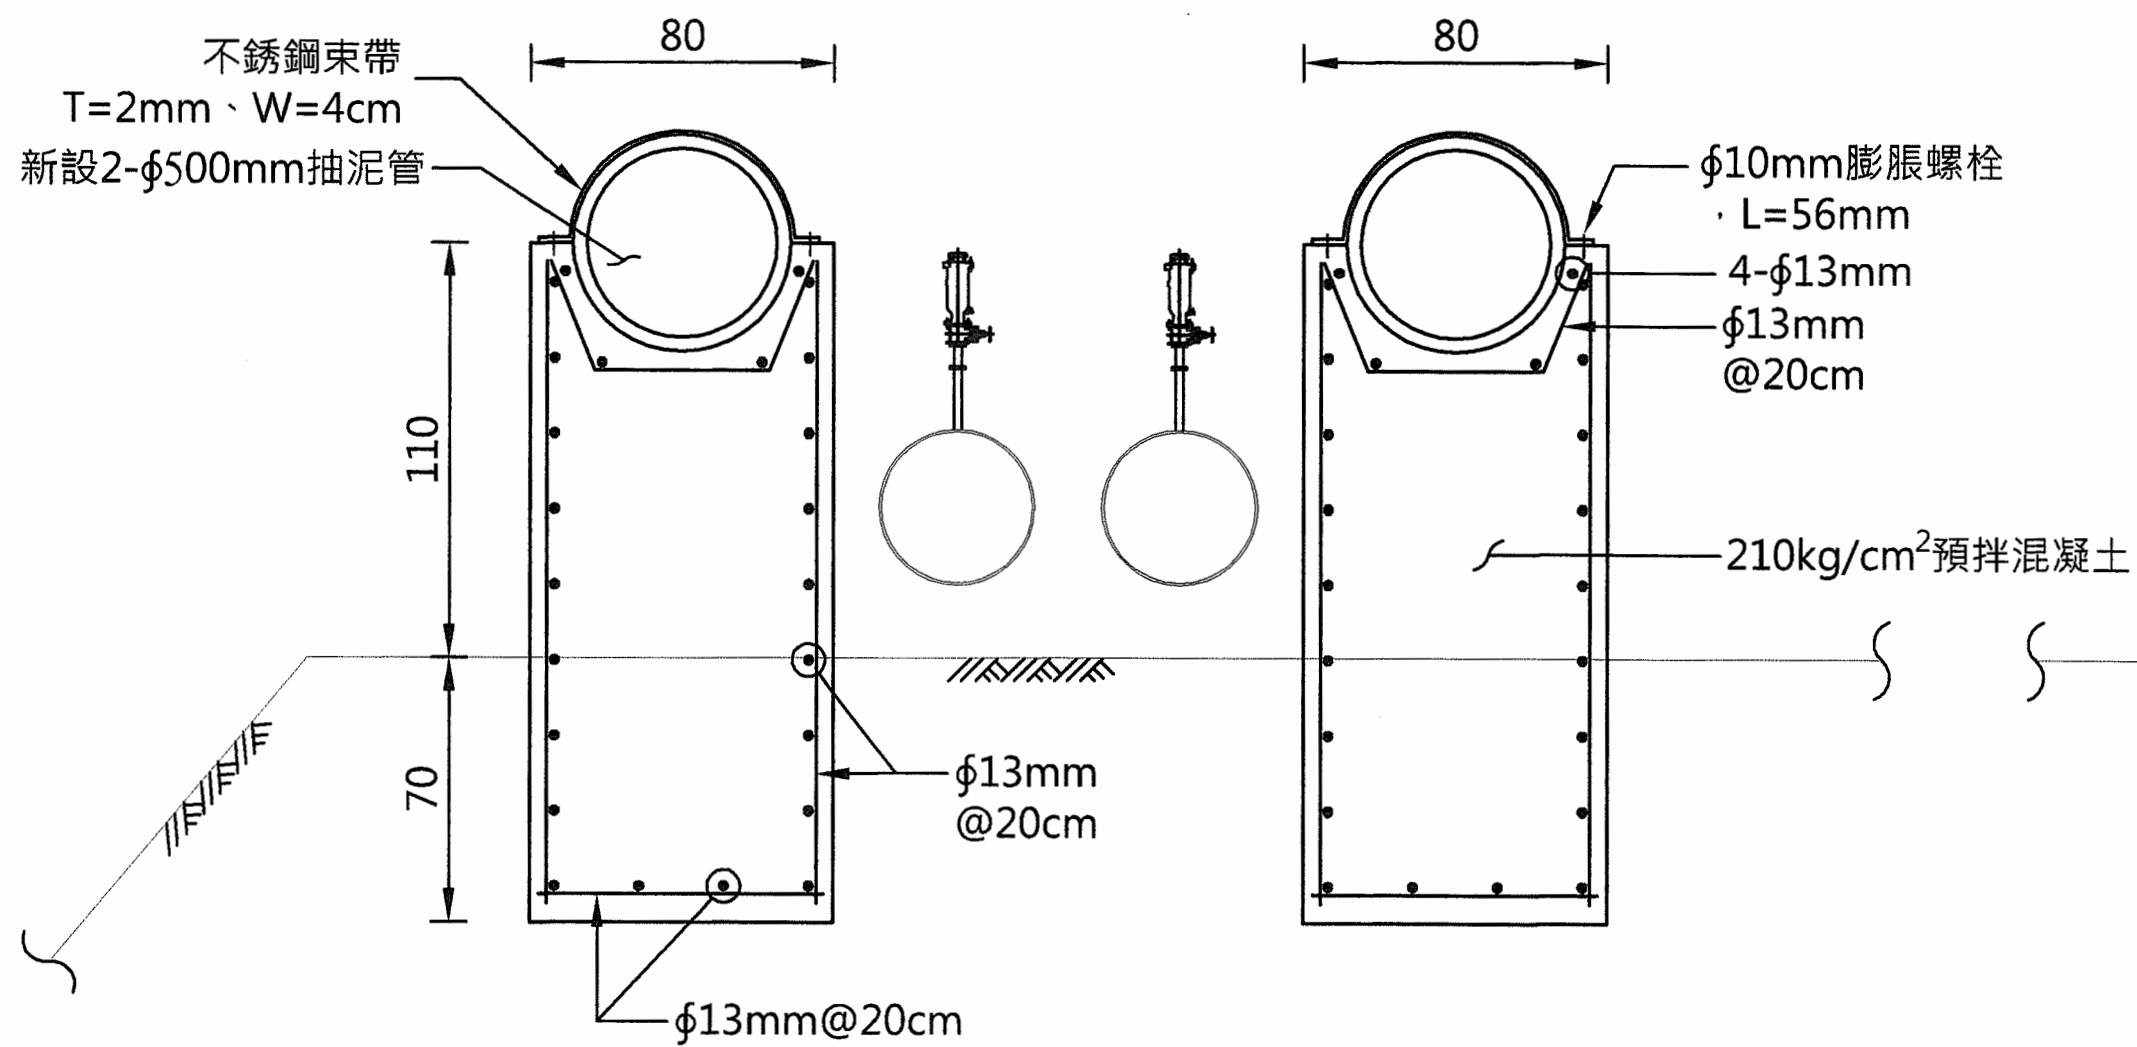

T4支座立面圖
Scale:1:40 Unit:cm
(適用於既有排氣閥處)

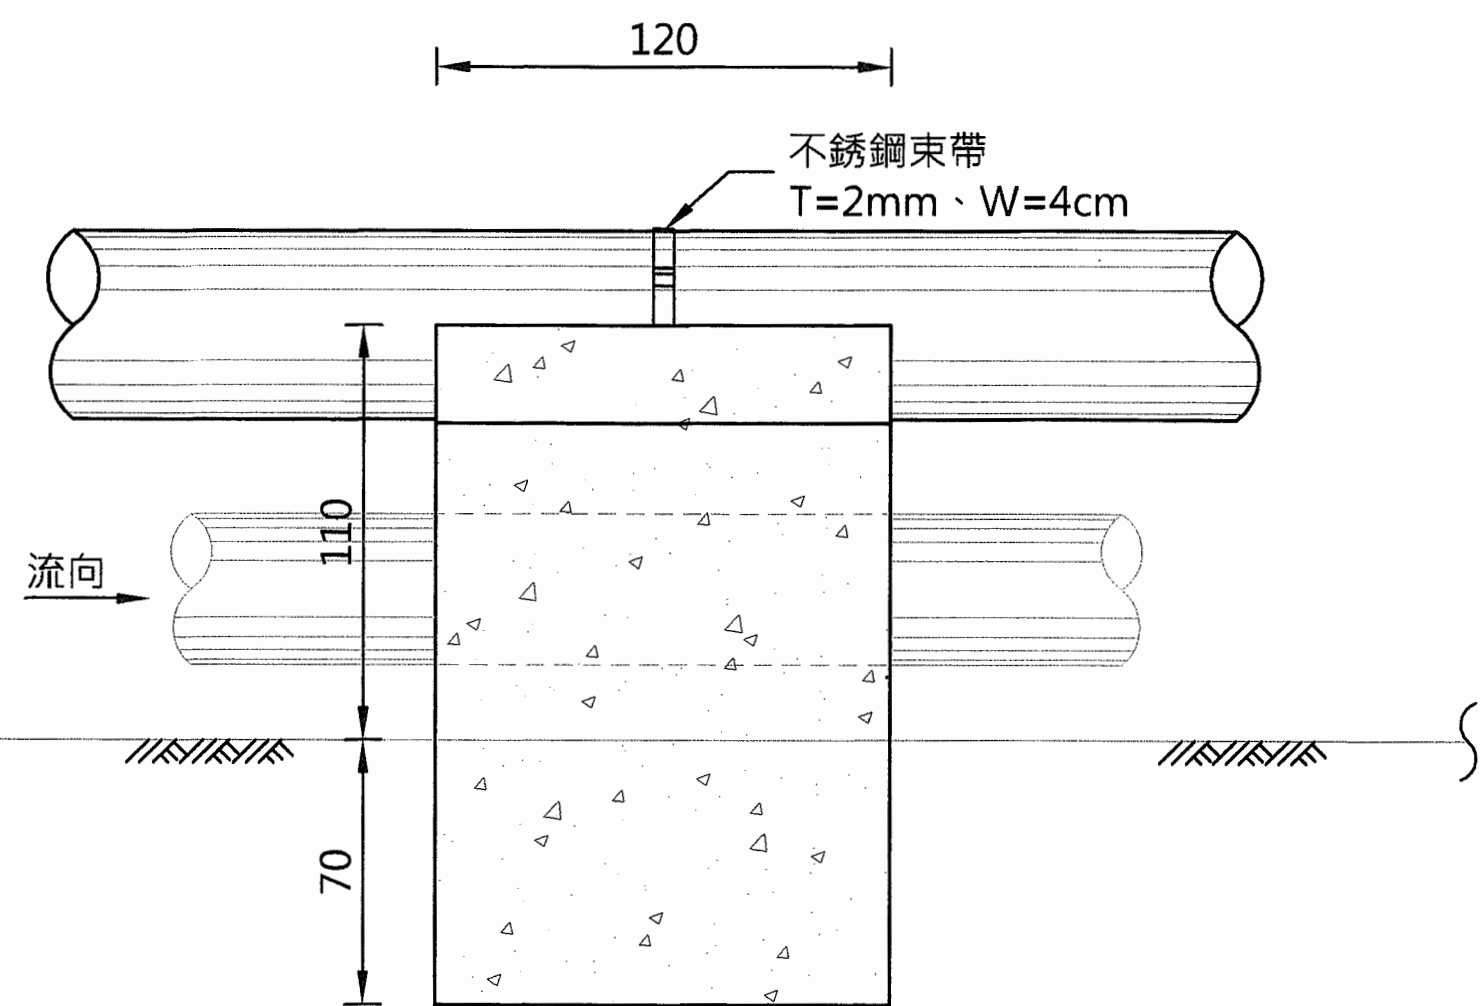

T4支座側視圖
Scale:1:40 Unit:cm
(適用於既有排氣閥處)

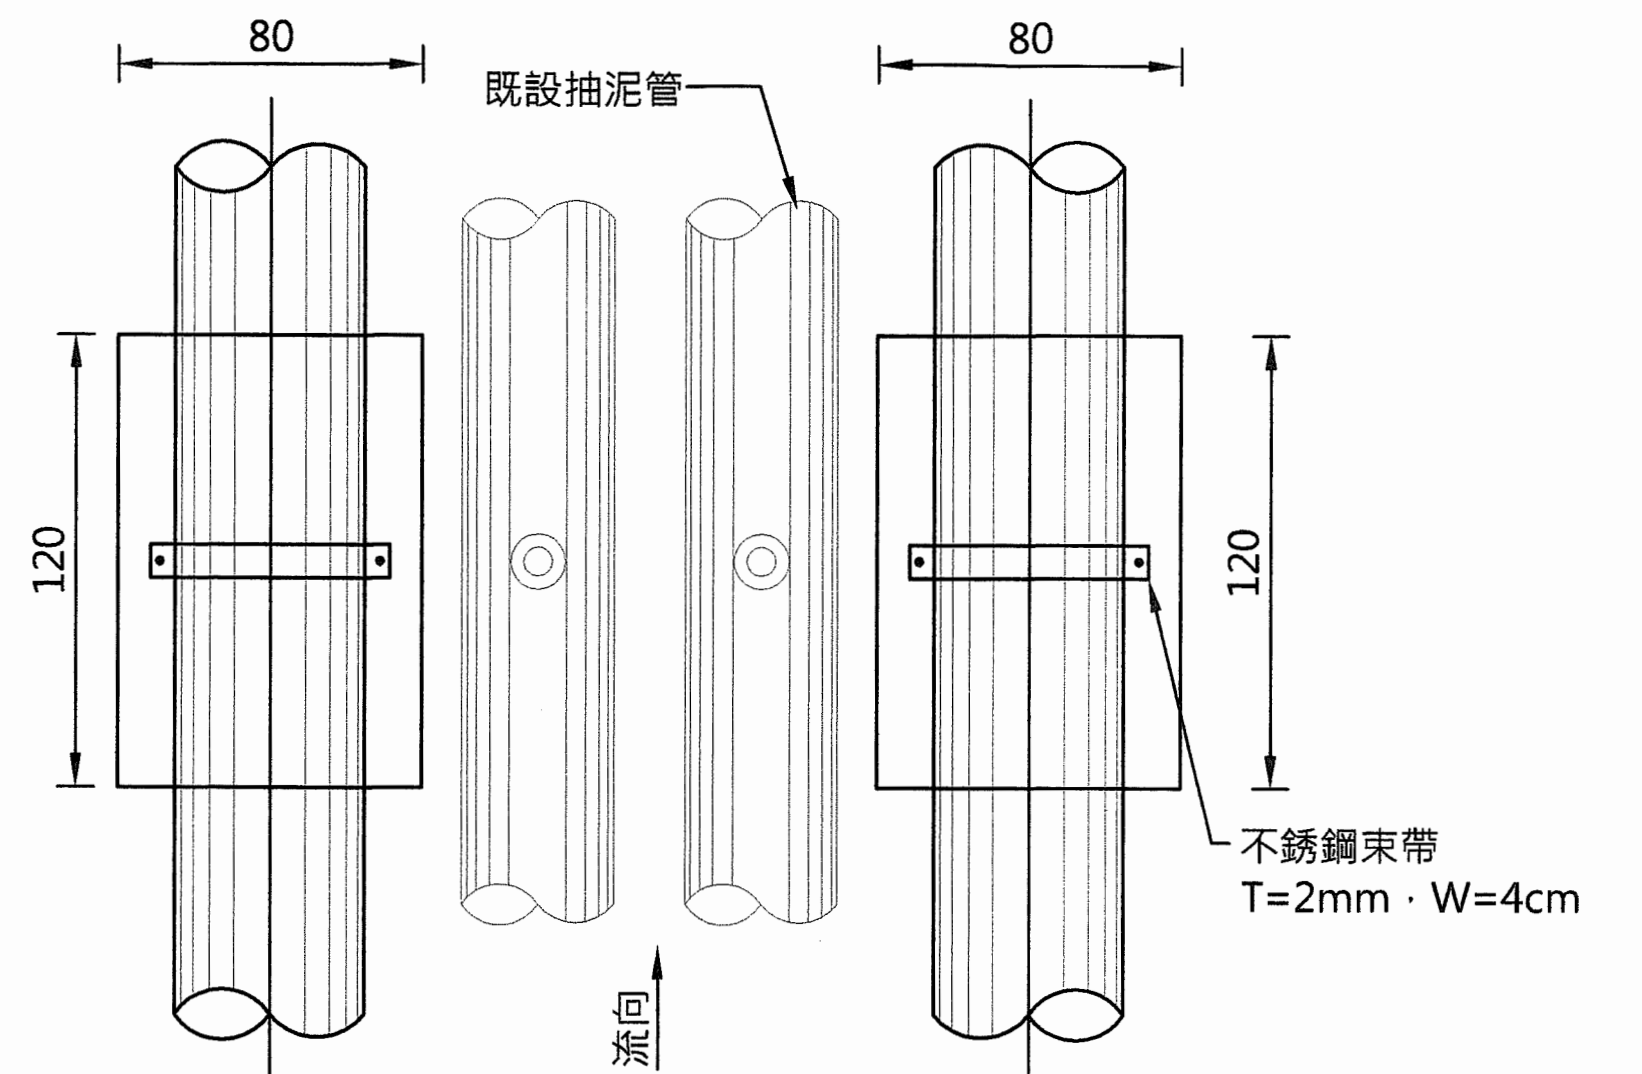

T4支座平面圖
Scale:1:40 Unit:cm
(適用於既有排氣閥處)

經濟部水利署南區水資源局
Southern Region Water Resources Office, WRA, MOEA

委託設計廠商
中華工程股份有限公司
巨廷工程顧問股份有限公司

設計
製圖
描圖
日期

陳志文
張美菊
111.10

校核
審定
核定

田知五
劉國慶

技師簽認
劉國慶
水利工程師
證字第00719號

版次 日期

說明

修改

校核

核准

工程名稱

曾文水庫放水渠道及擴大抽泥工程
擴大抽泥管工程(0K+000-5K+100)


圖名

抽泥管支座詳圖(二)

圖號

D-102


第20頁
共29頁

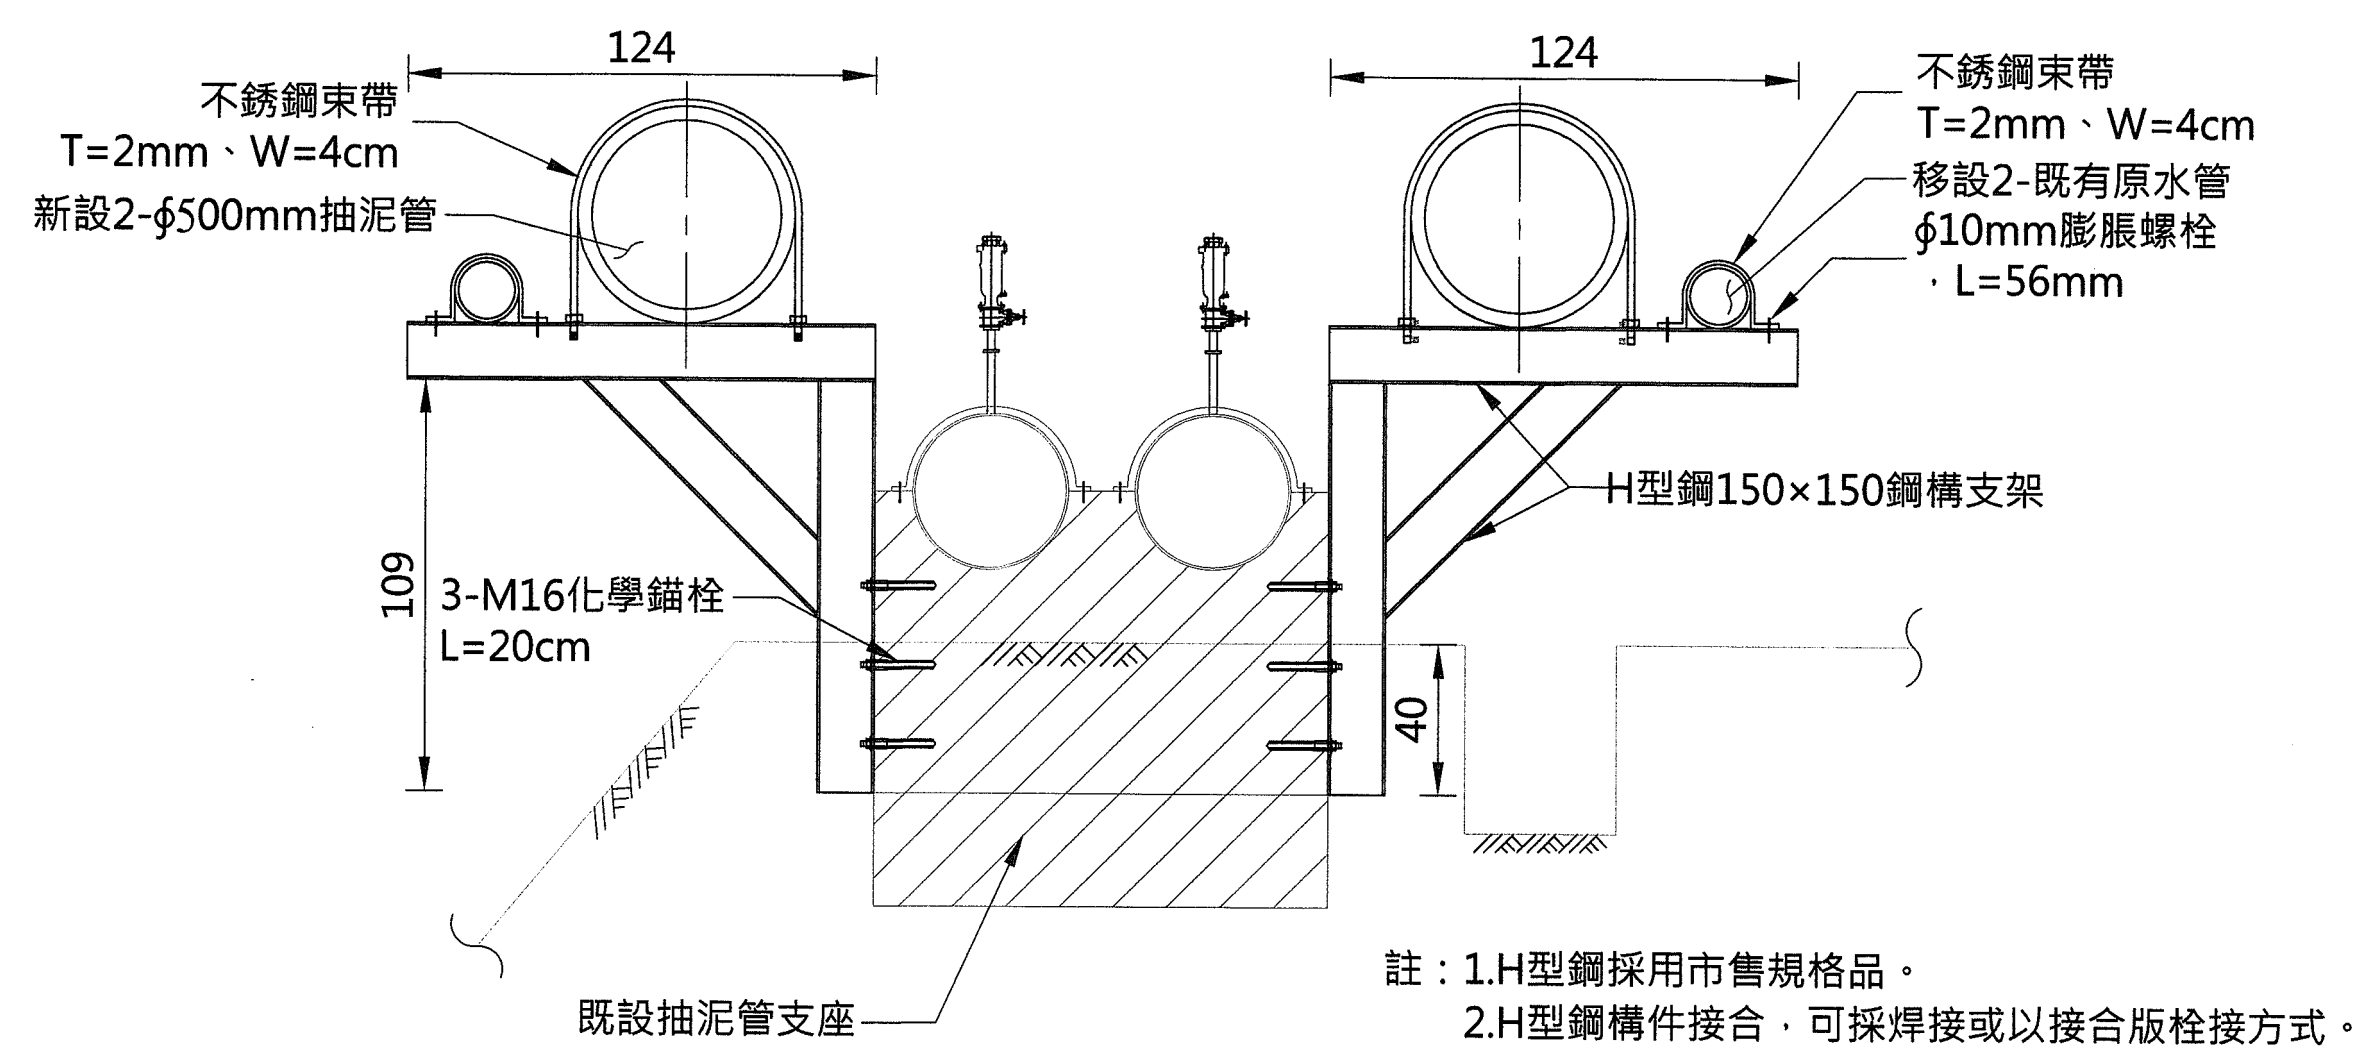

T5支座立面圖


Scale:1:40 Unit:cm

(適用於兩側空間不足且施工不易處/排氣閥處)

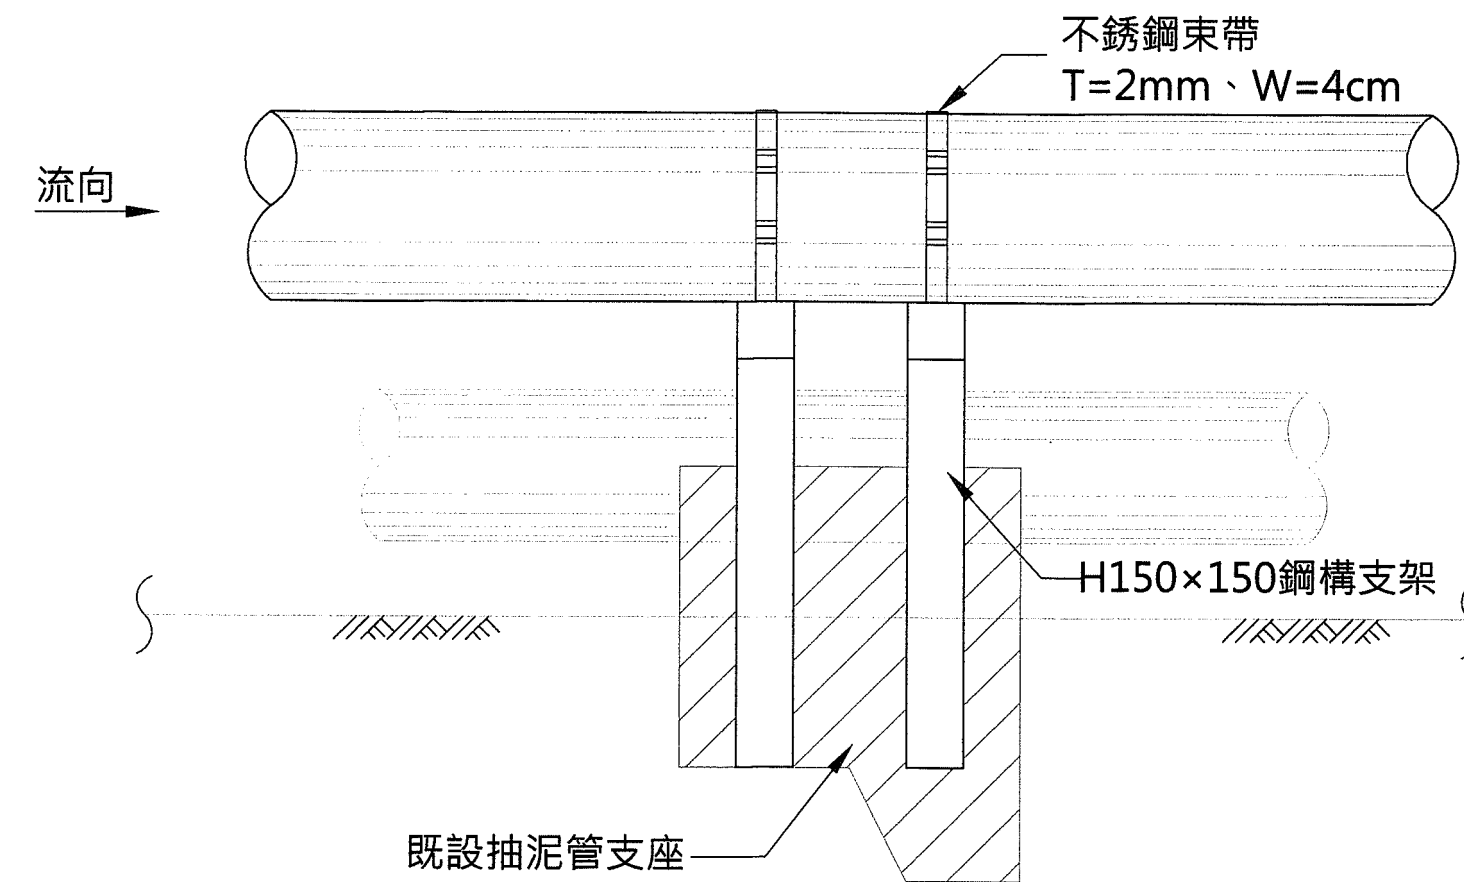


T5支座側視圖

Scale:1:40 Unit:cm

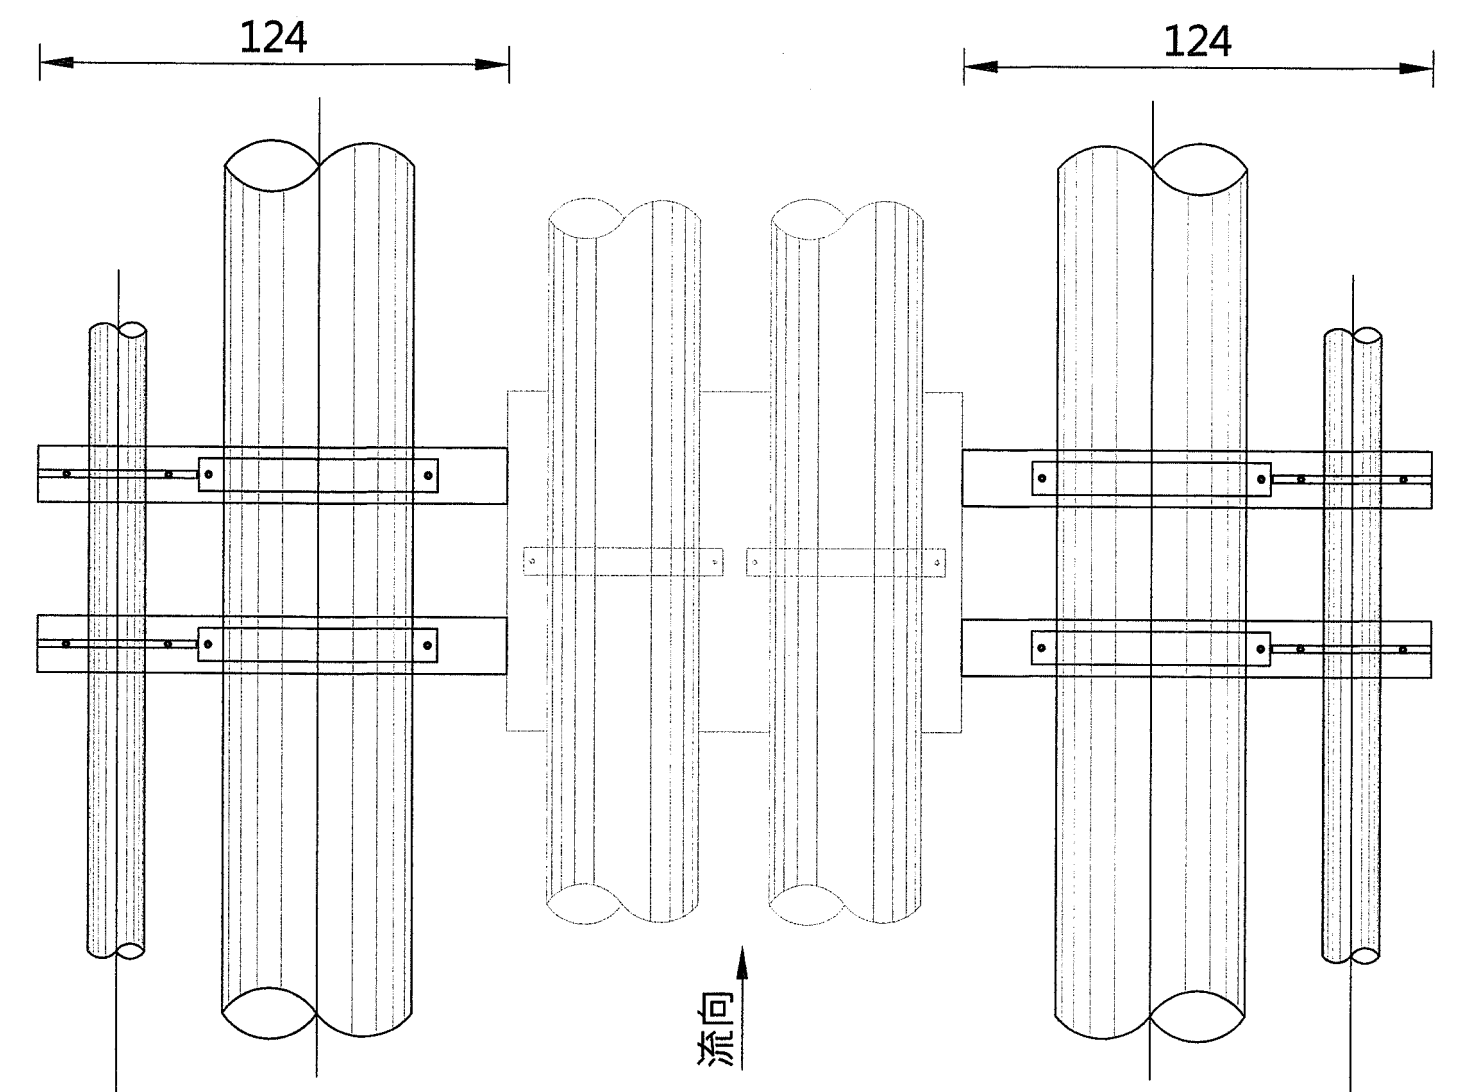


T5支座平面圖

Scale:1:40 Unit:cm

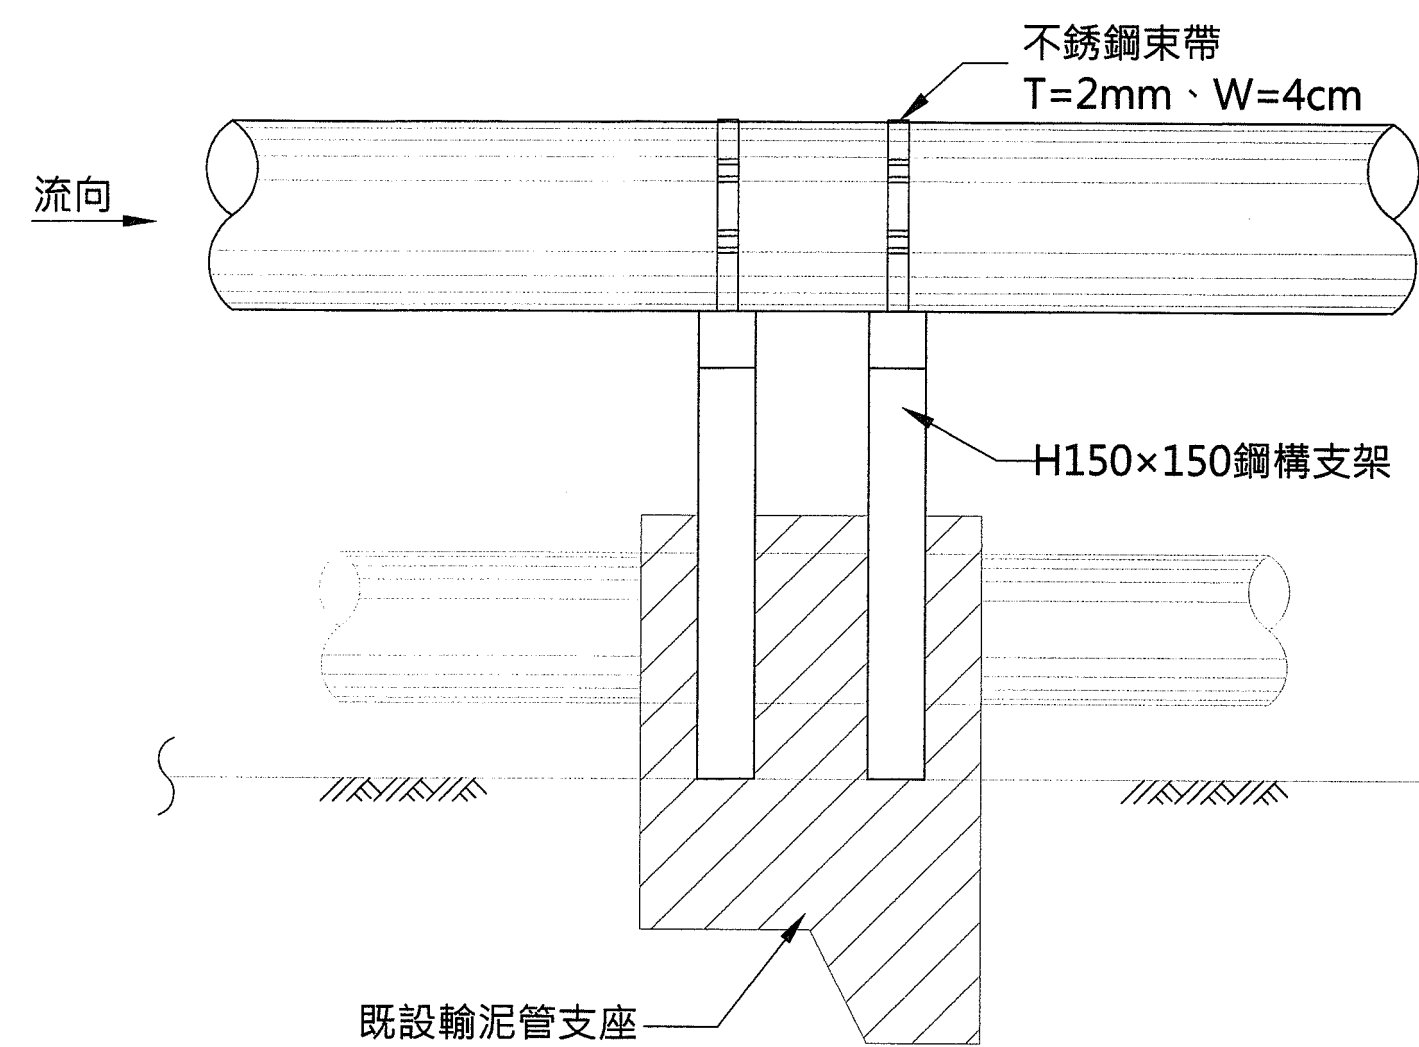


T6-1支座側視圖

Scale:1:40 Unit:cm

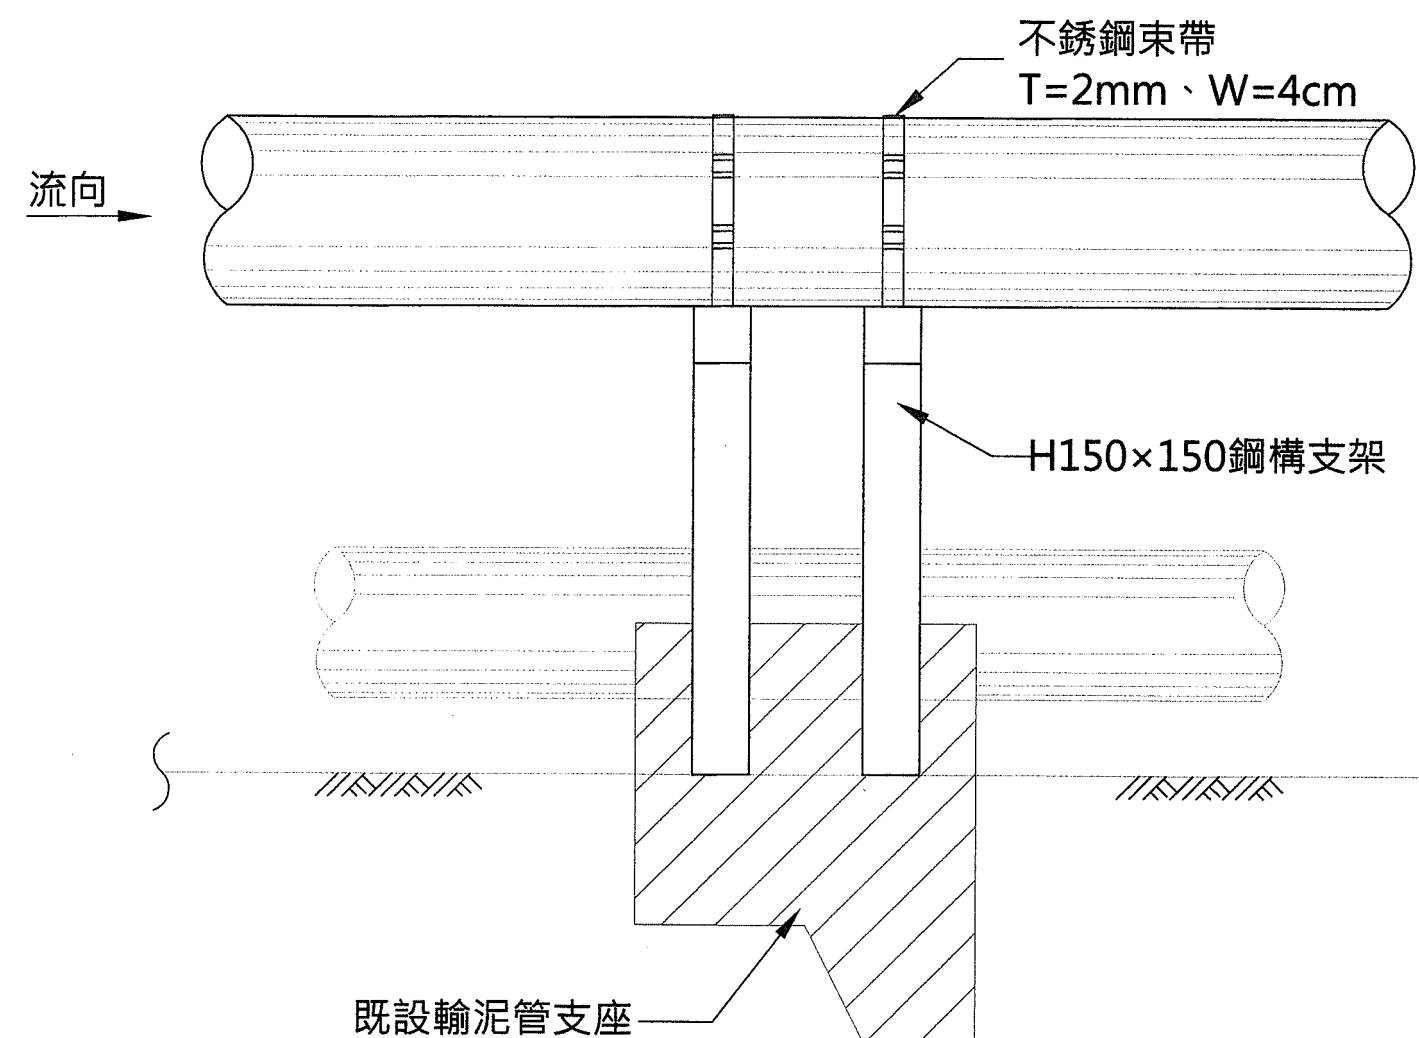





T6-2支座側視圖


Scale:1:40 Unit:cm

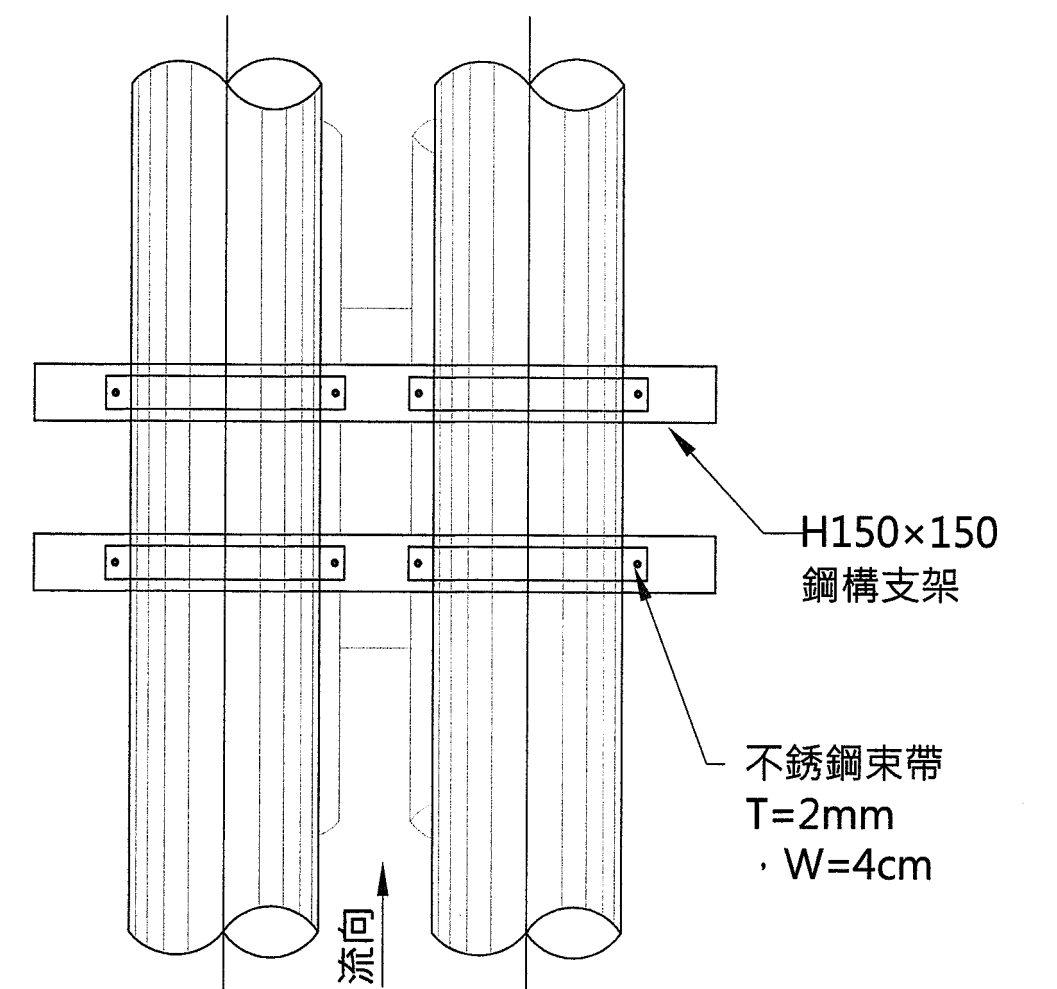


T6-1及T6-2支座平面圖

Scale:1:40 Unit:cm

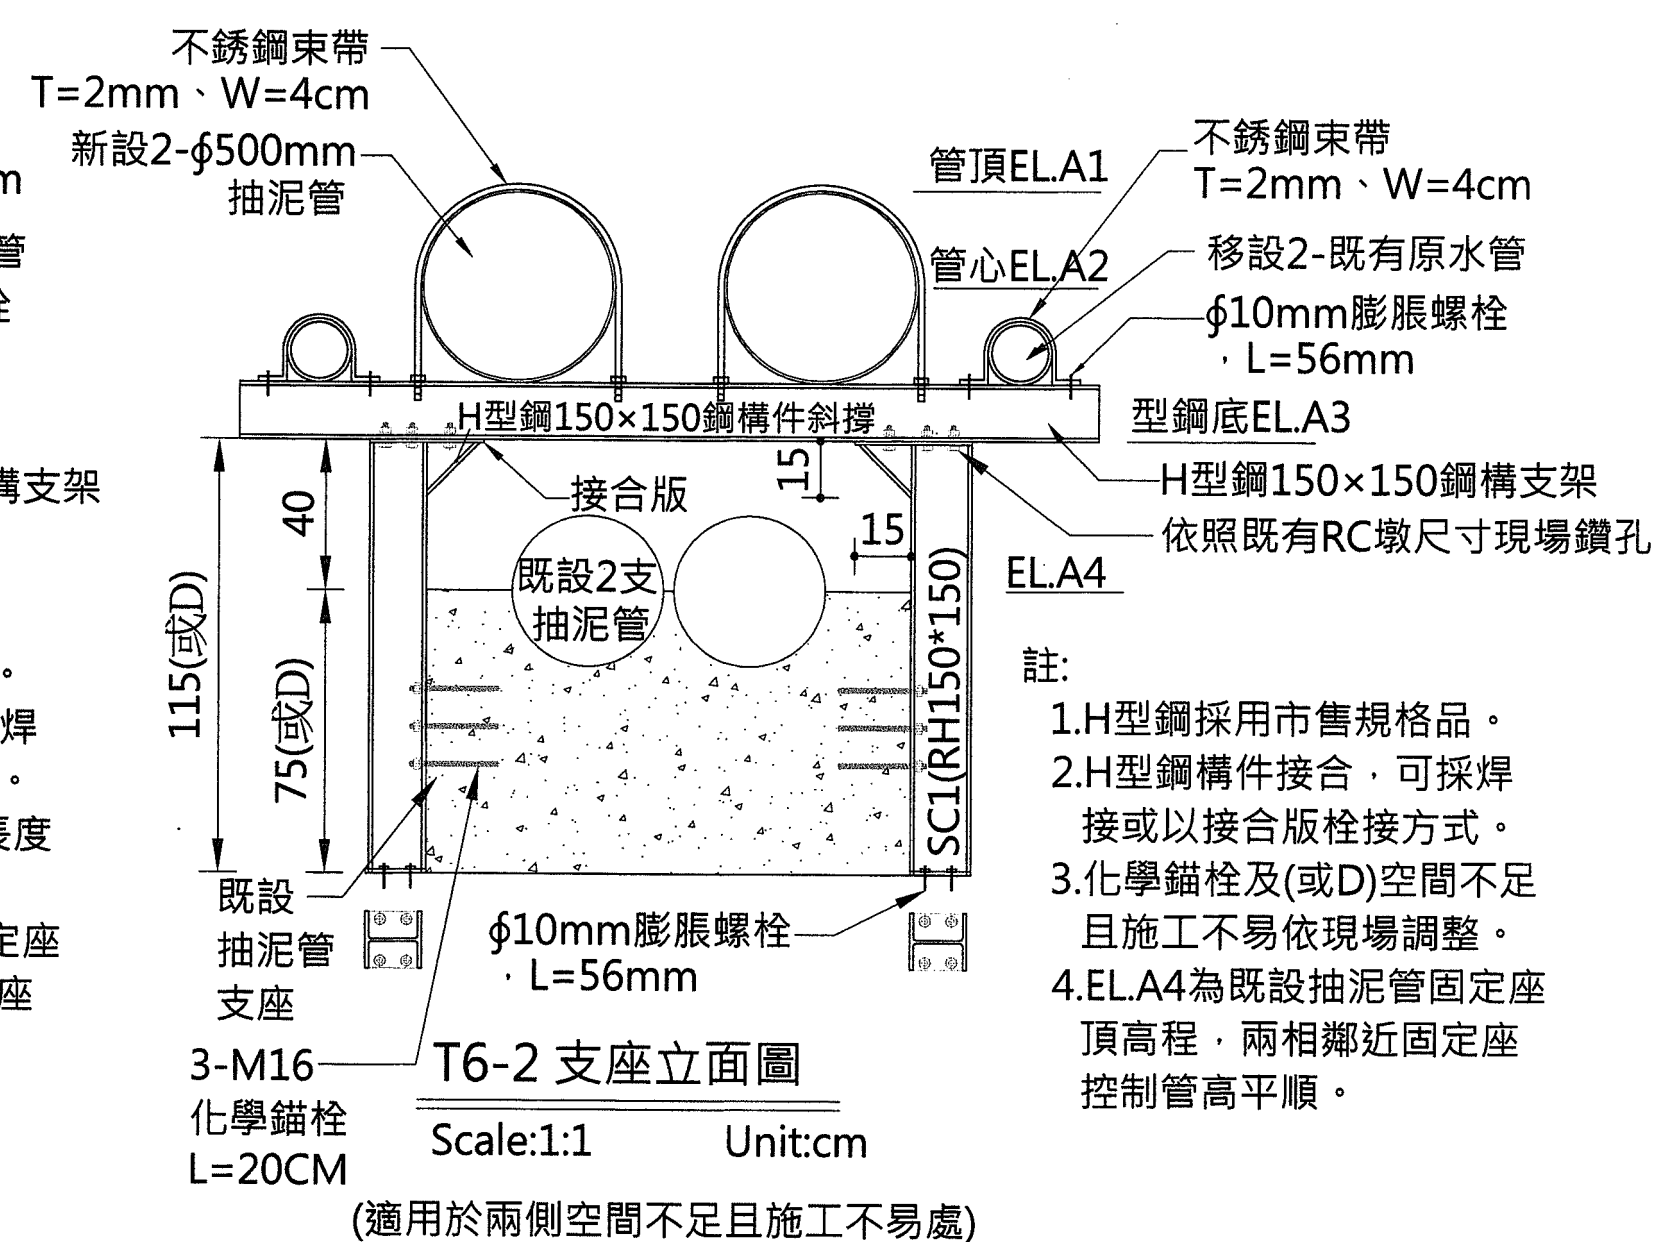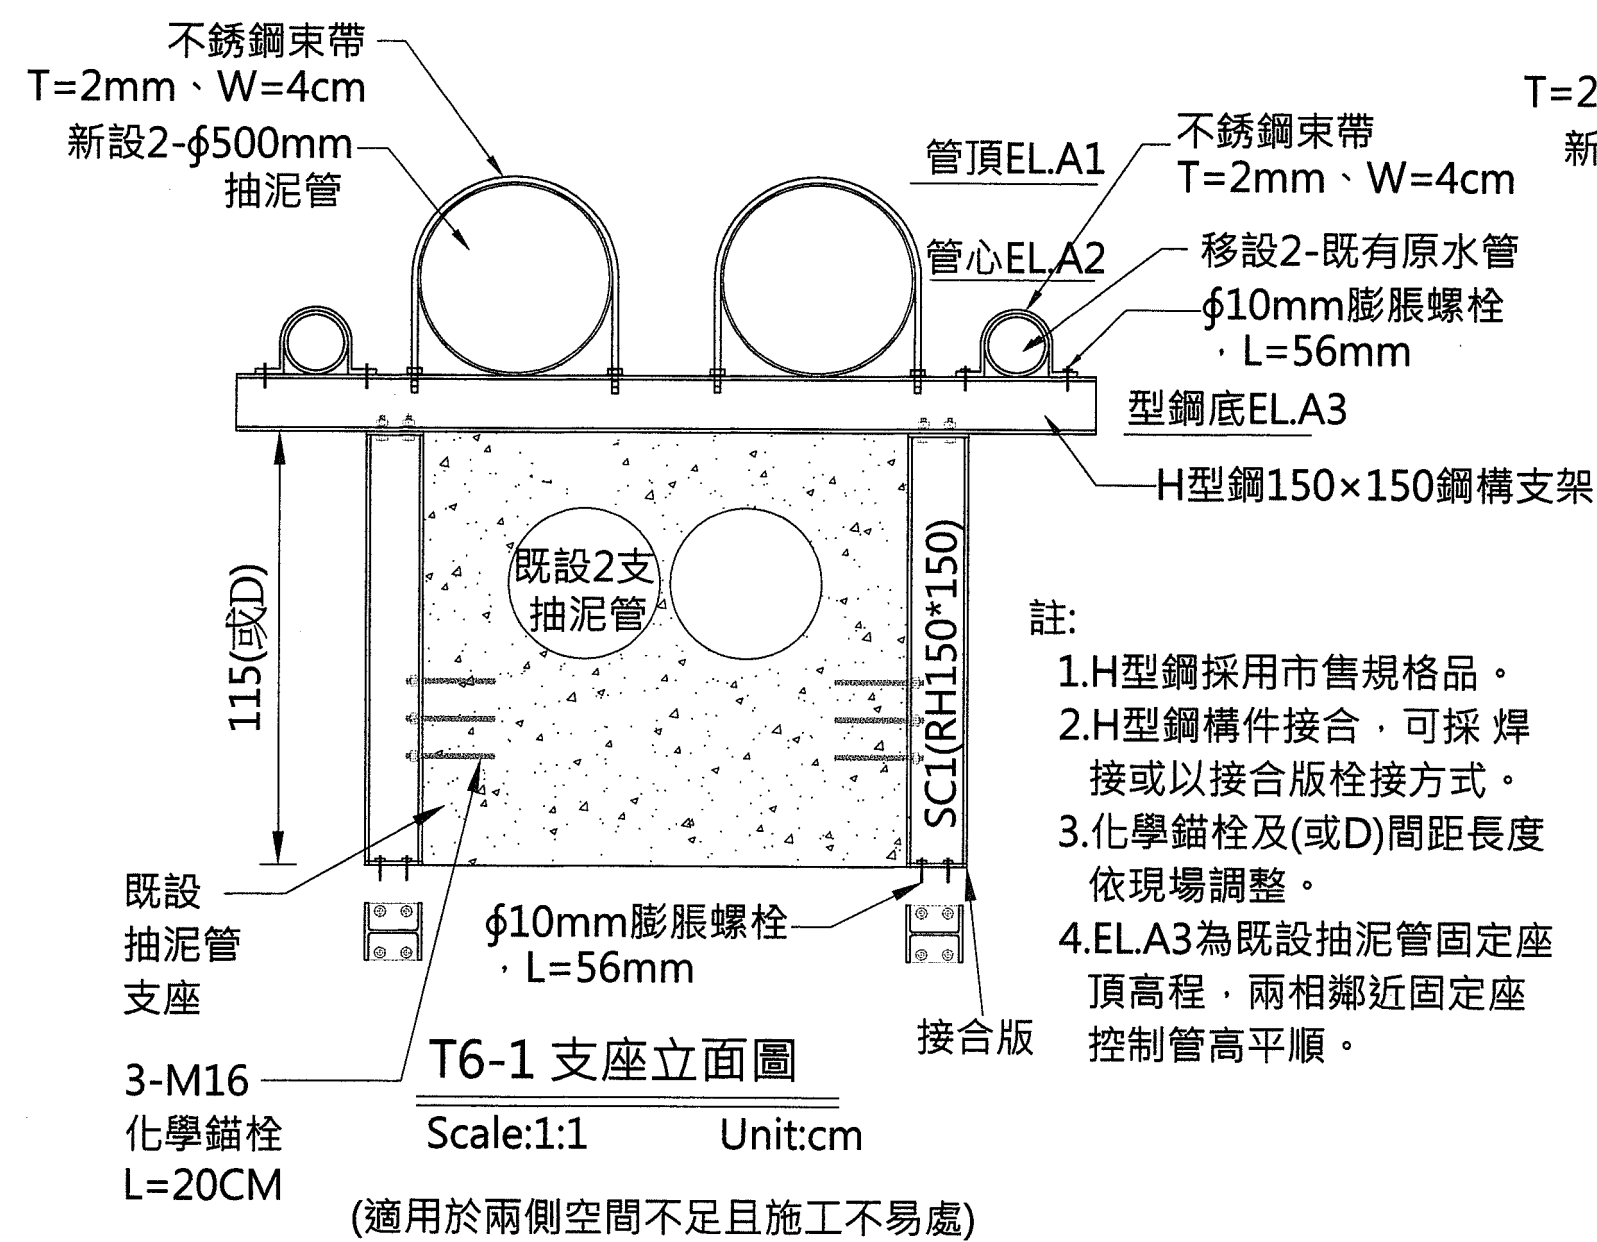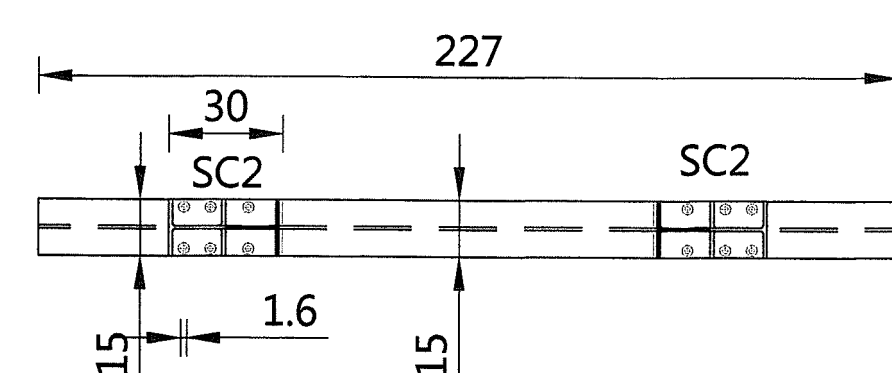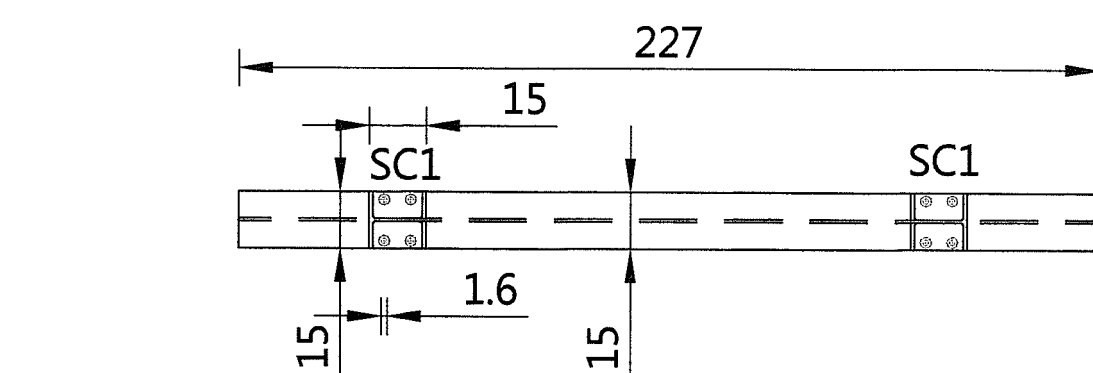


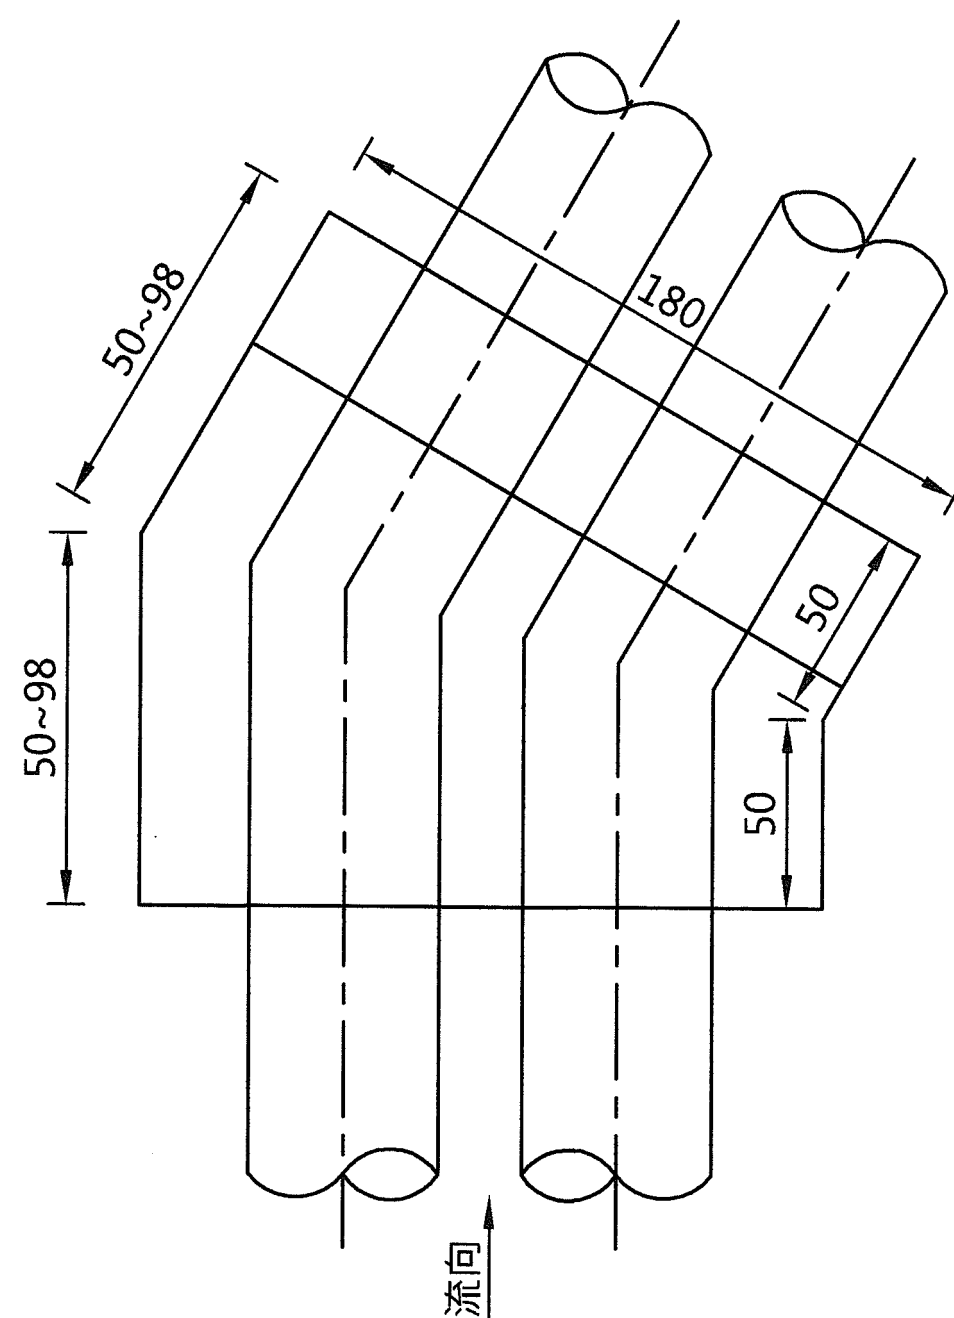


TYPE I 彎管固定座平面圖
Scale:1:40 Unit:cm
(適用水平彎管角度6~30°)
(角度<6°可不設固定座)

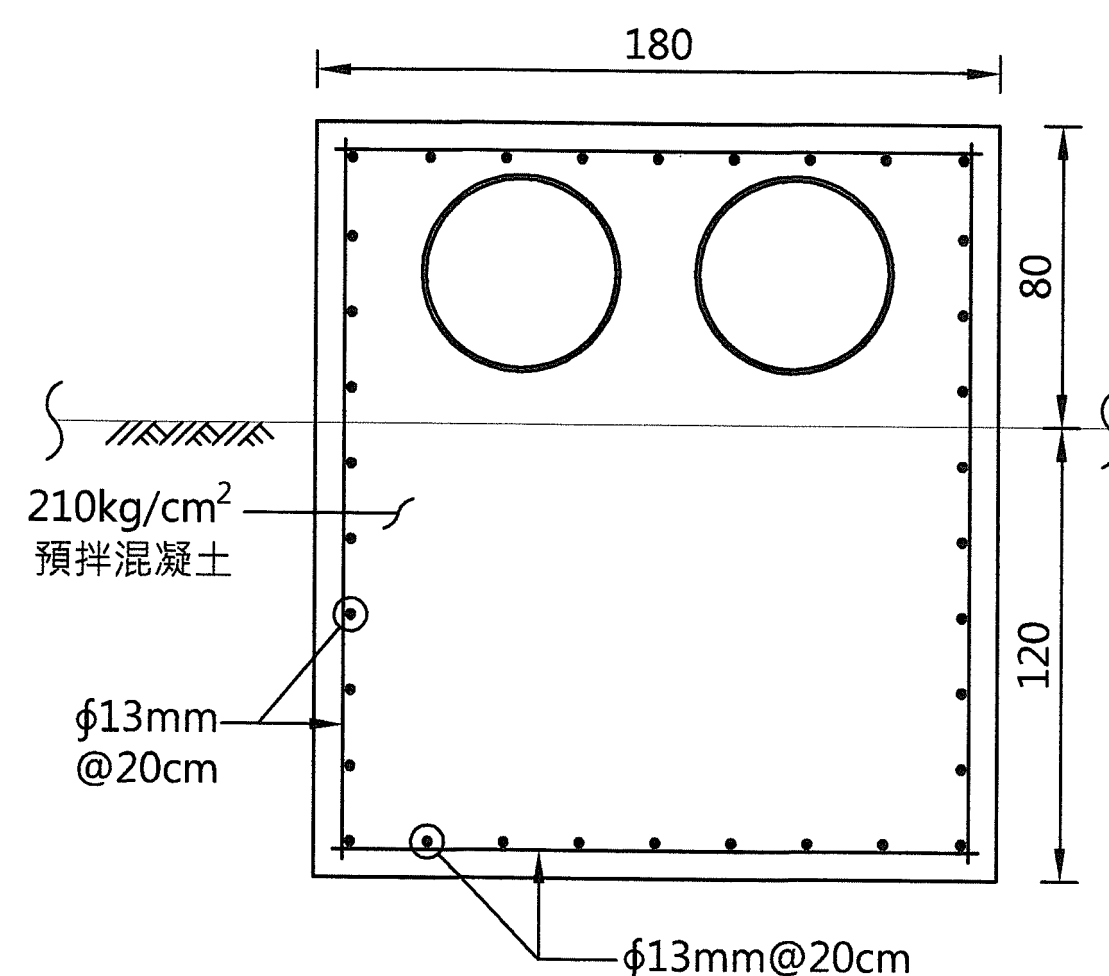


TYPE I 固定座立面圖
Scale:1:40 Unit:cm
(適用彎管角度6~30°)

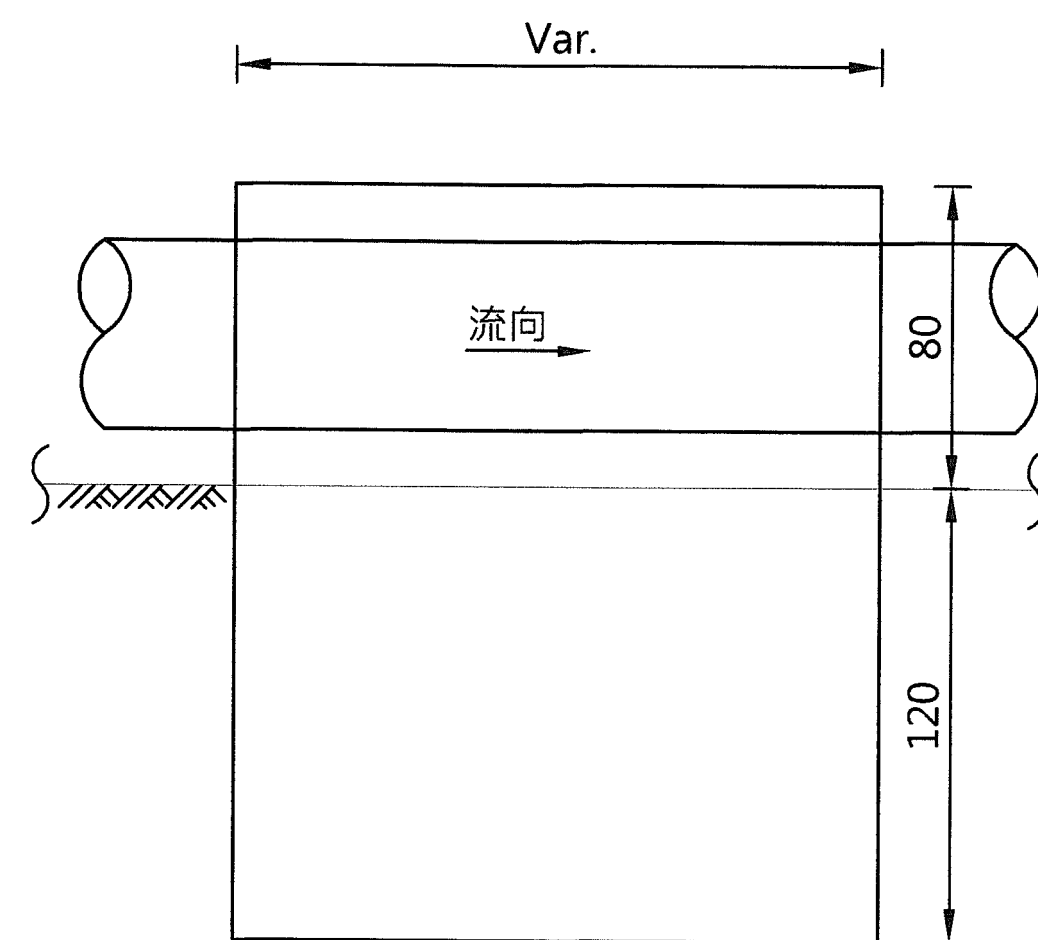


TYPE I 固定座側面圖
Scale:1:40 Unit:cm
(適用彎管角度6~30°)

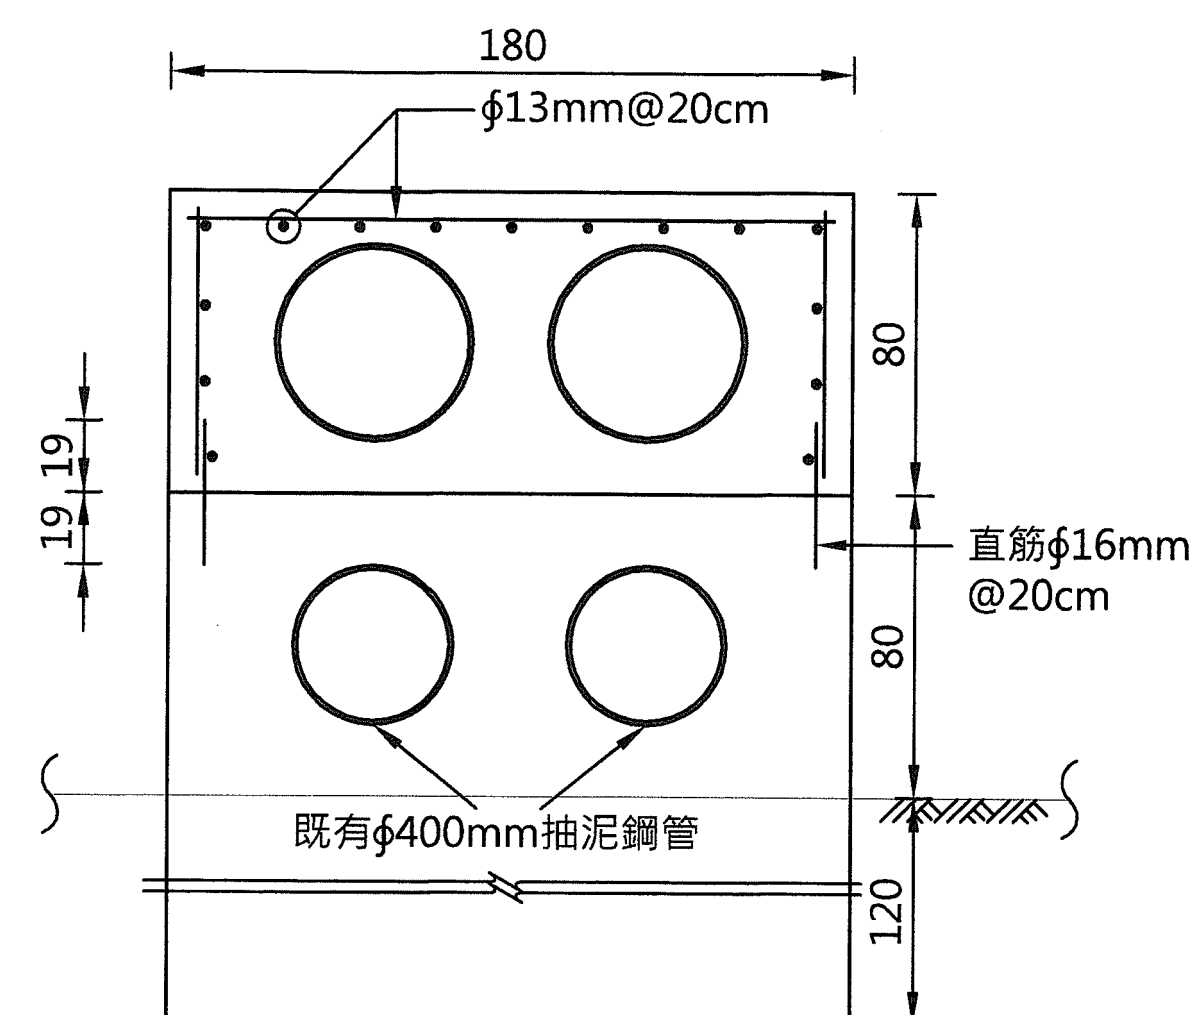


TYPE I 固定座立面圖
Scale:1:40 Unit:cm
(適用於兩側空間不足
且施工不易處)

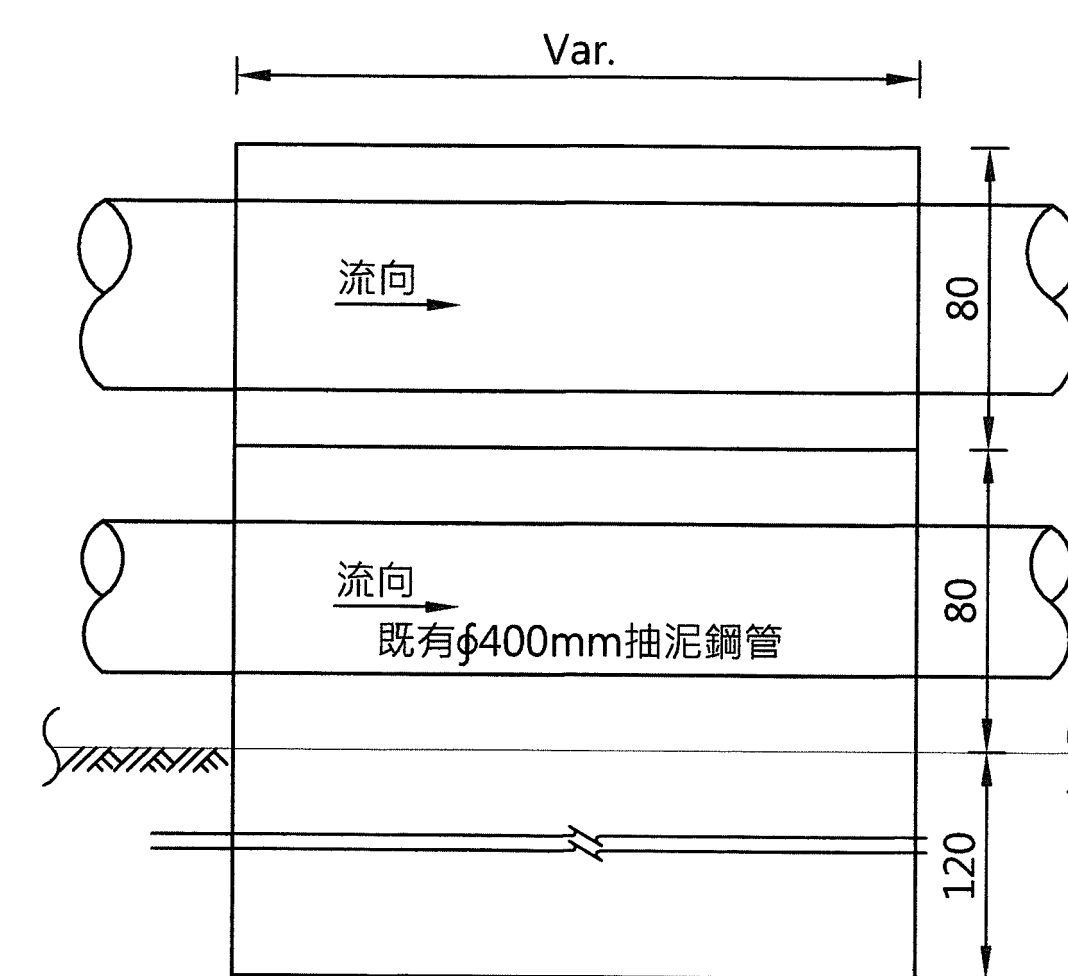


TYPE I 固定座側面圖
Scale:1:40 Unit:cm
(適用於兩側空間不足
且施工不易處)

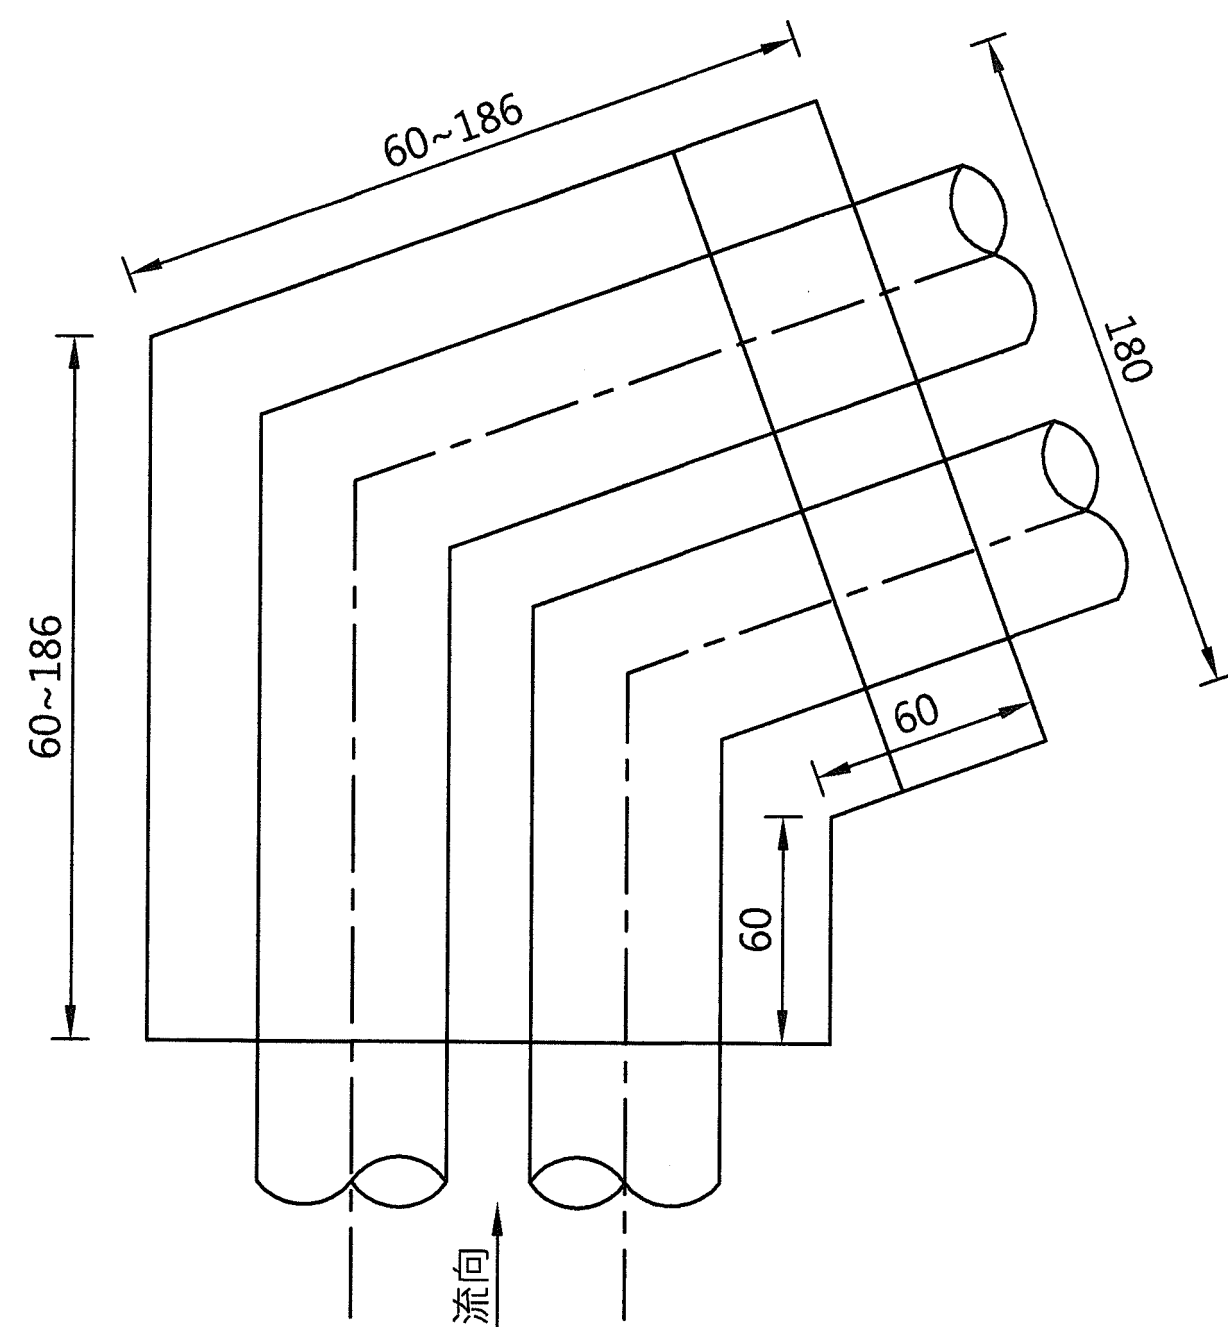


TYPE II 彎管固定座平面圖
Scale:1:40 Unit:cm
(適用彎管角度31~70°)

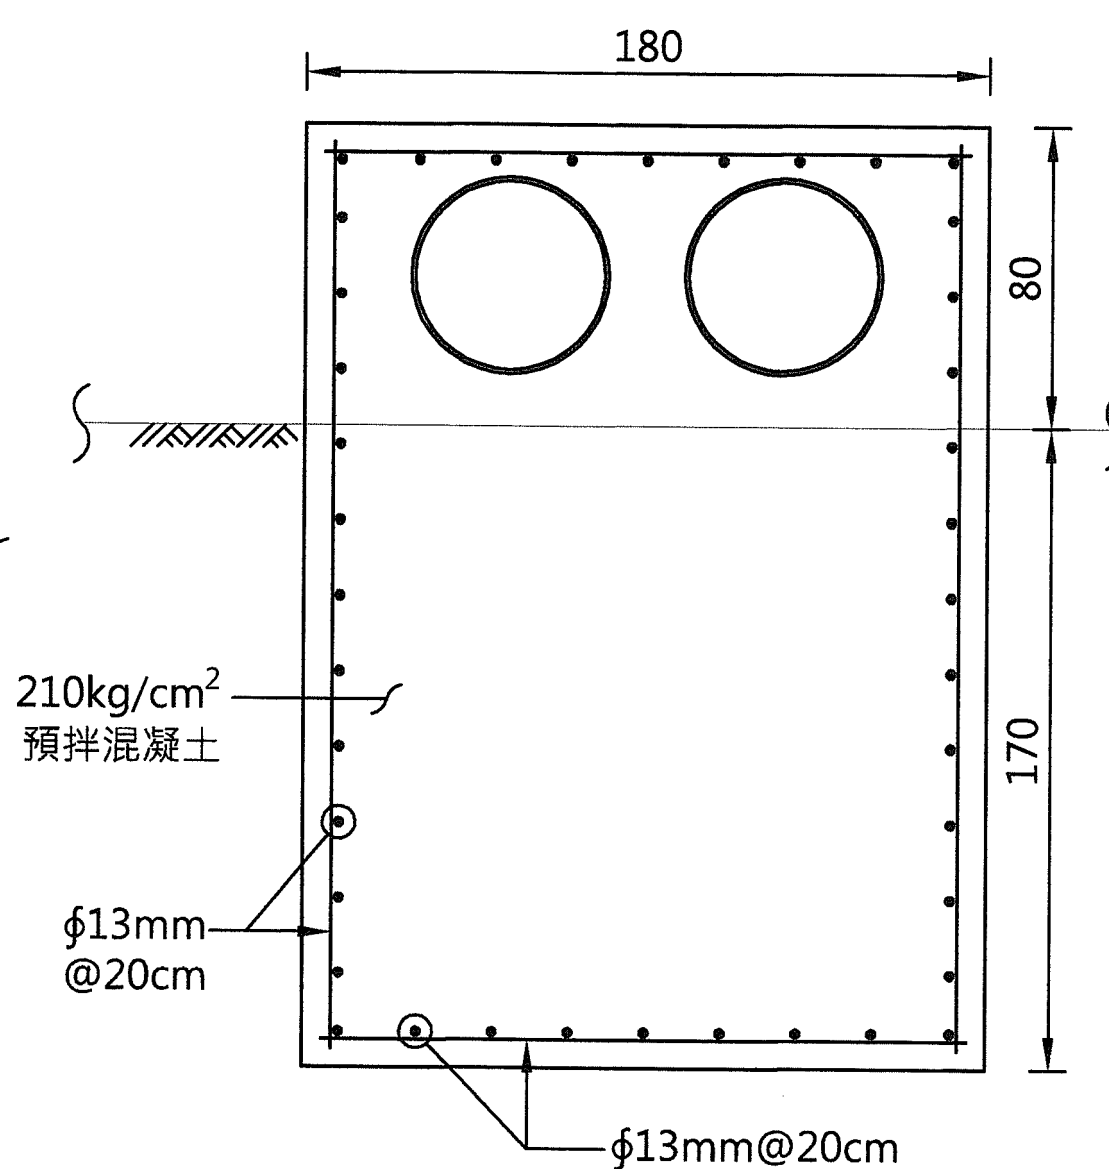


TYPE II 固定座立面圖
Scale:1:40 Unit:cm
(適用彎管角度31~70°)

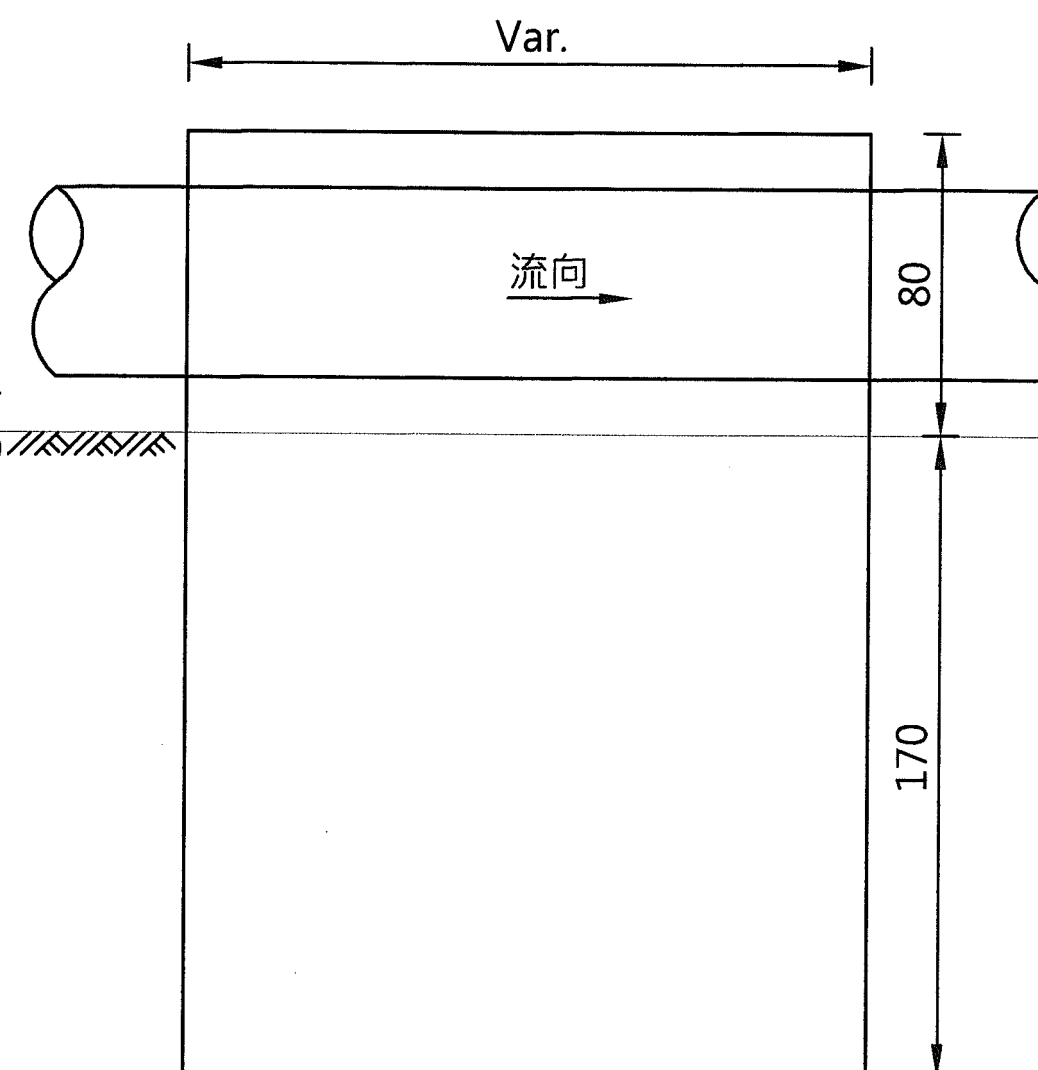

TYPE II 固定座側面圖
Scale:1:40 Unit:cm
(適用彎管角度31~70°)

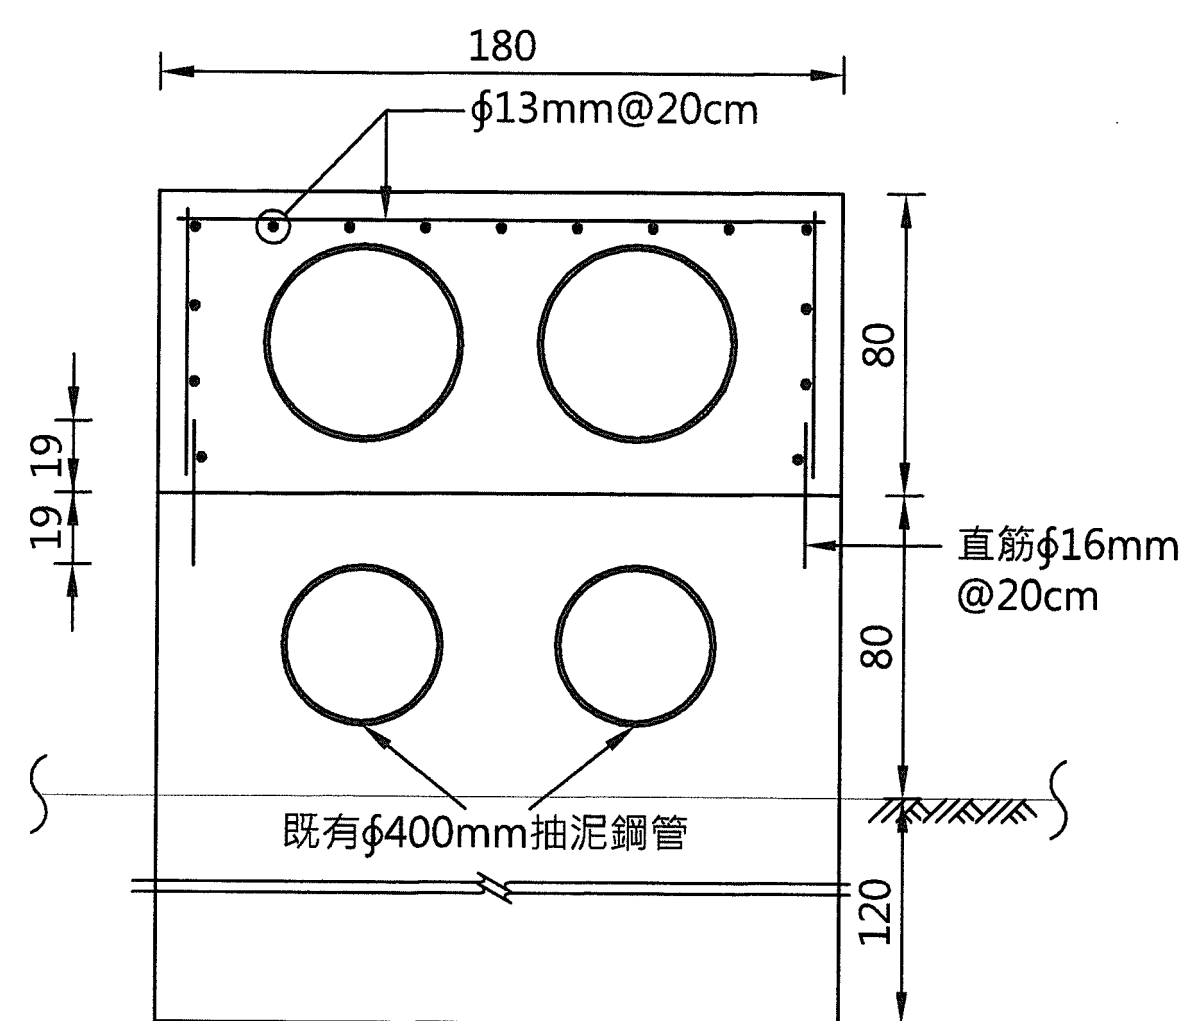



TYPE II 固定座立面圖
Scale:1:40 Unit:cm
(適用於兩側空間不足
且施工不易處)

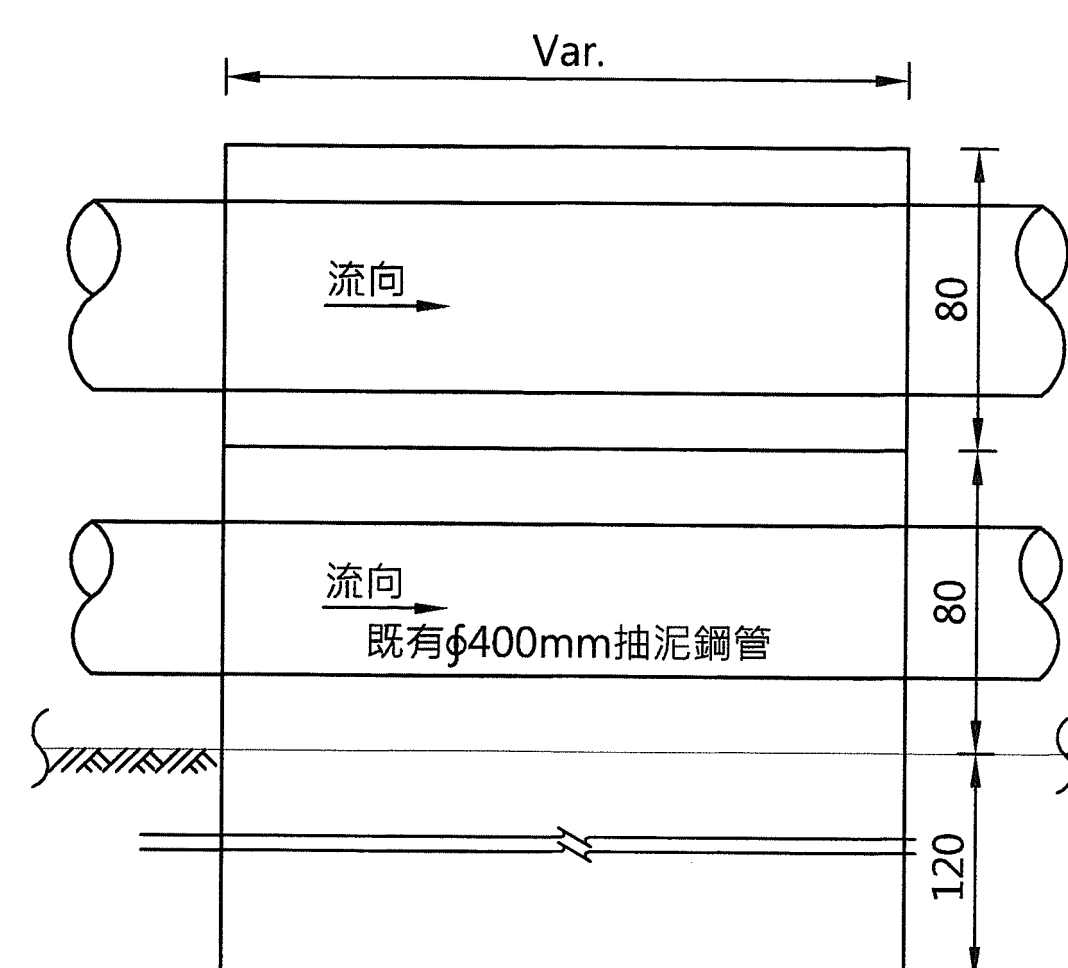


TYPE II 固定座側面圖
Scale:1:40 Unit:cm
(適用於兩側空間不足
且施工不易處)

經濟部水利署南區水資源局
Southern Region Water Resources Office, WRA, MOEA

委託設計廠商	設計	陳志文	校核	司宏主	技師簽認	版次	日期	說明	修改	校核	核准	工程名稱	曾文水庫放水渠道及擴大抽泥工程 擴大抽泥管工程(OK+000~5K+100)
中華工程股份有限公司	製圖	張美菊	審定	劉國慶	劉國慶							圖名	抽泥管支座詳圖(五)
巨廷工程顧問股份有限公司	描圖	張美菊	核定	劉國慶	劉國慶							圖號	D-105
	日期	111.10											第23頁 共29頁

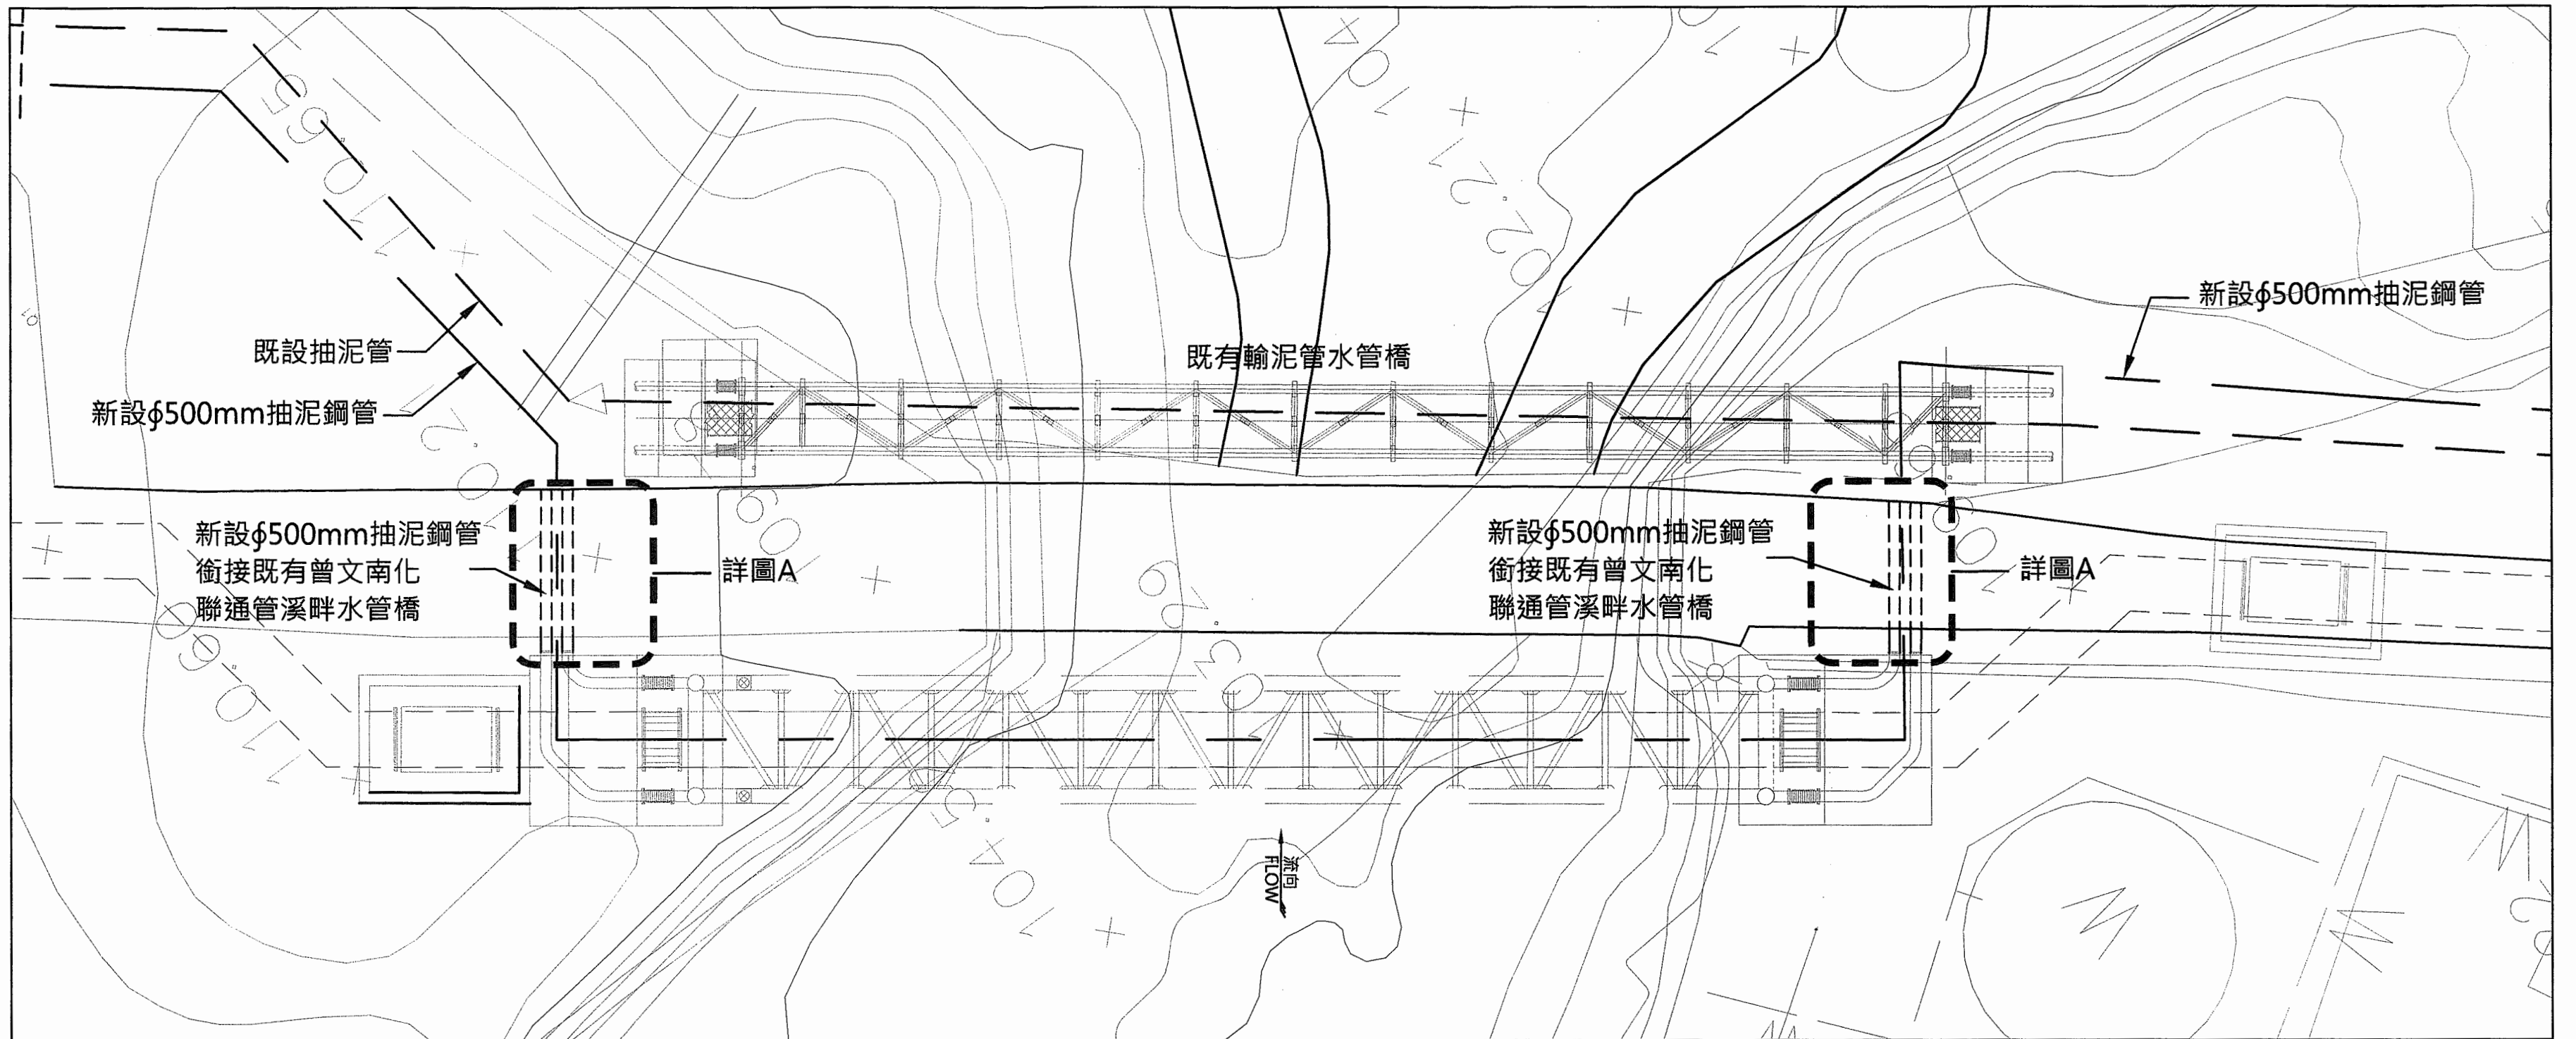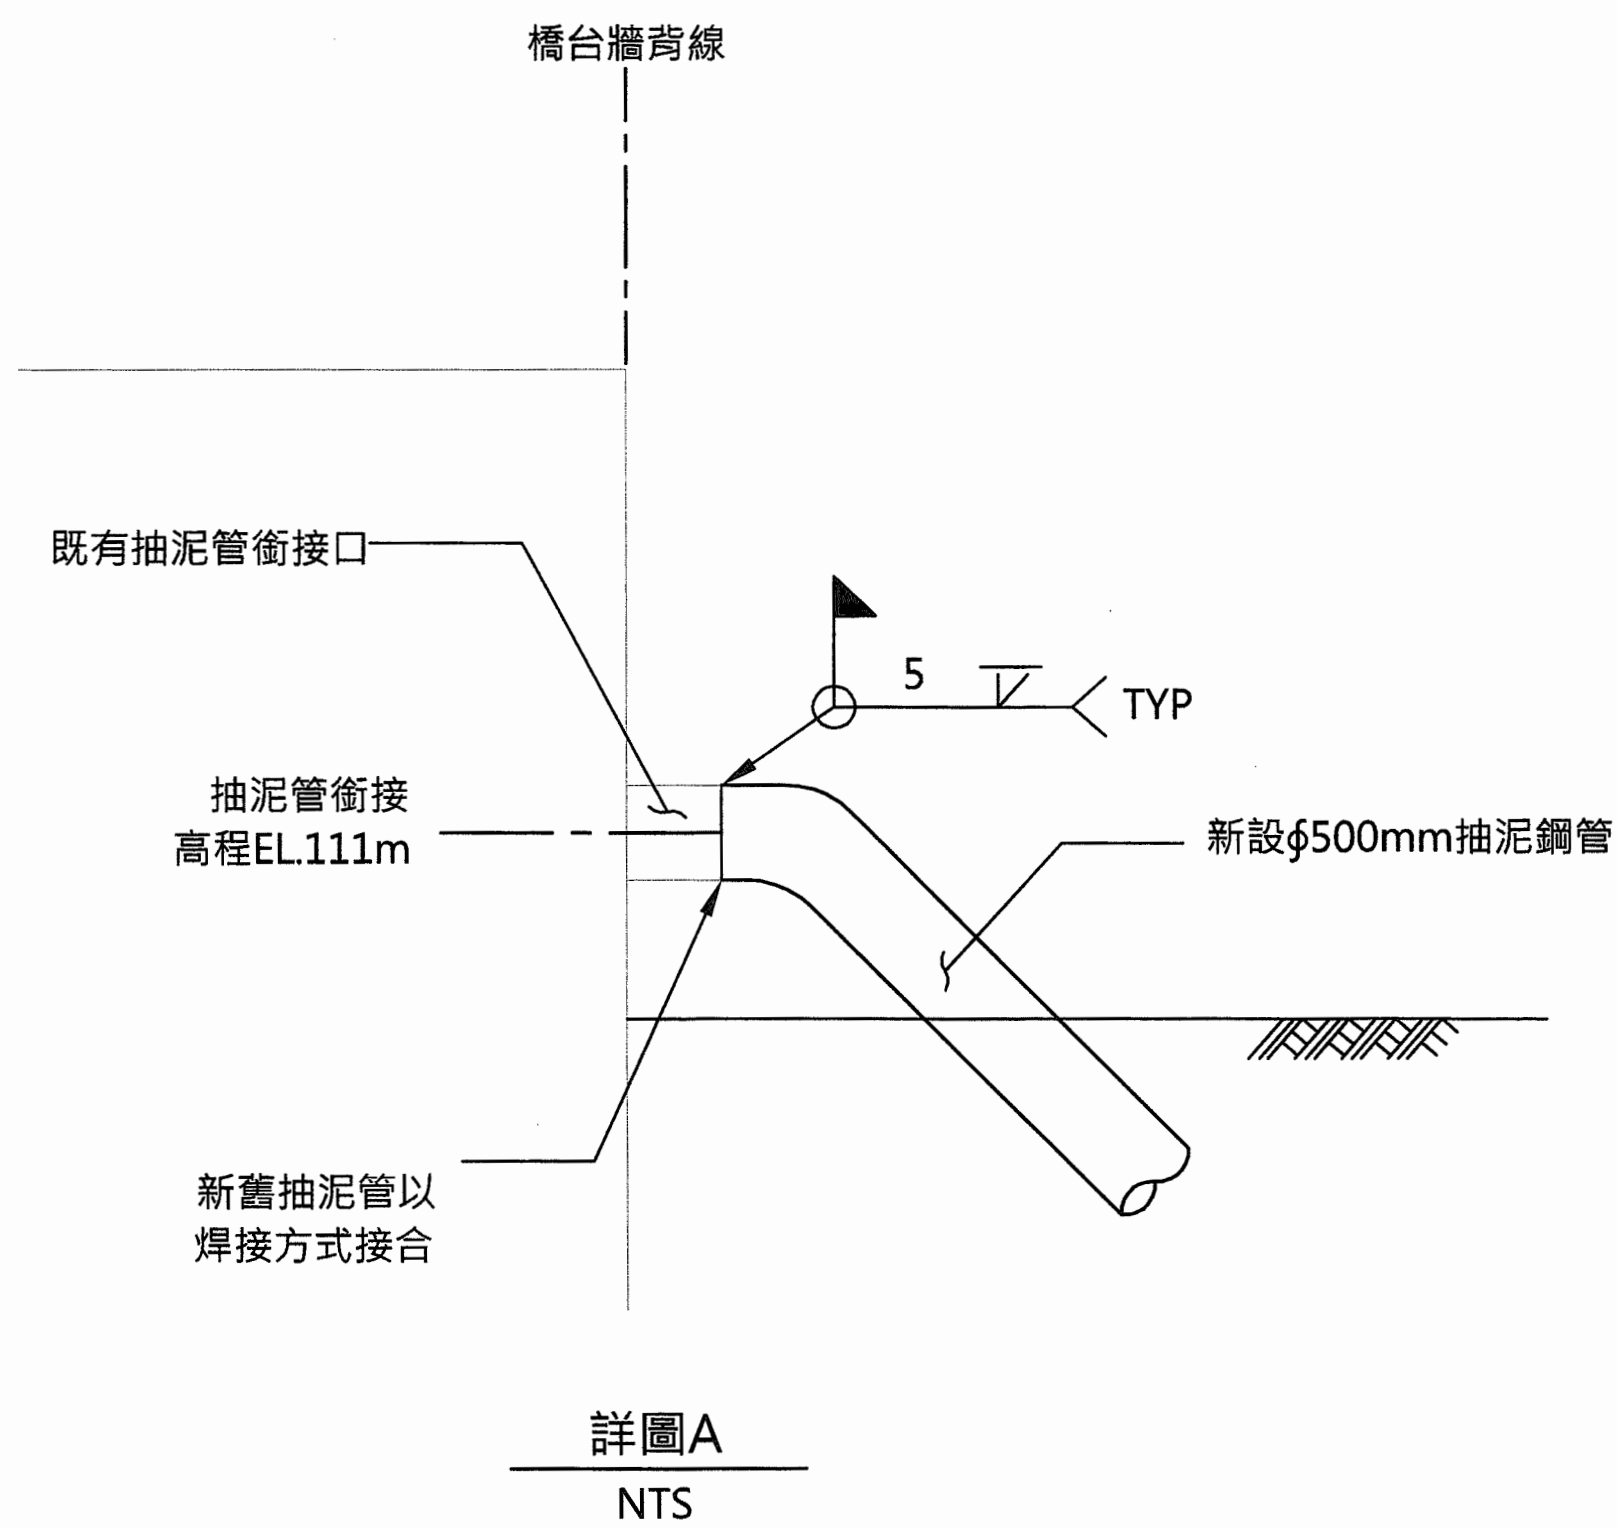





新設φ500mm抽泥鋼管銜接溪畔水管橋平面圖
Scale:1:500 Unit:m

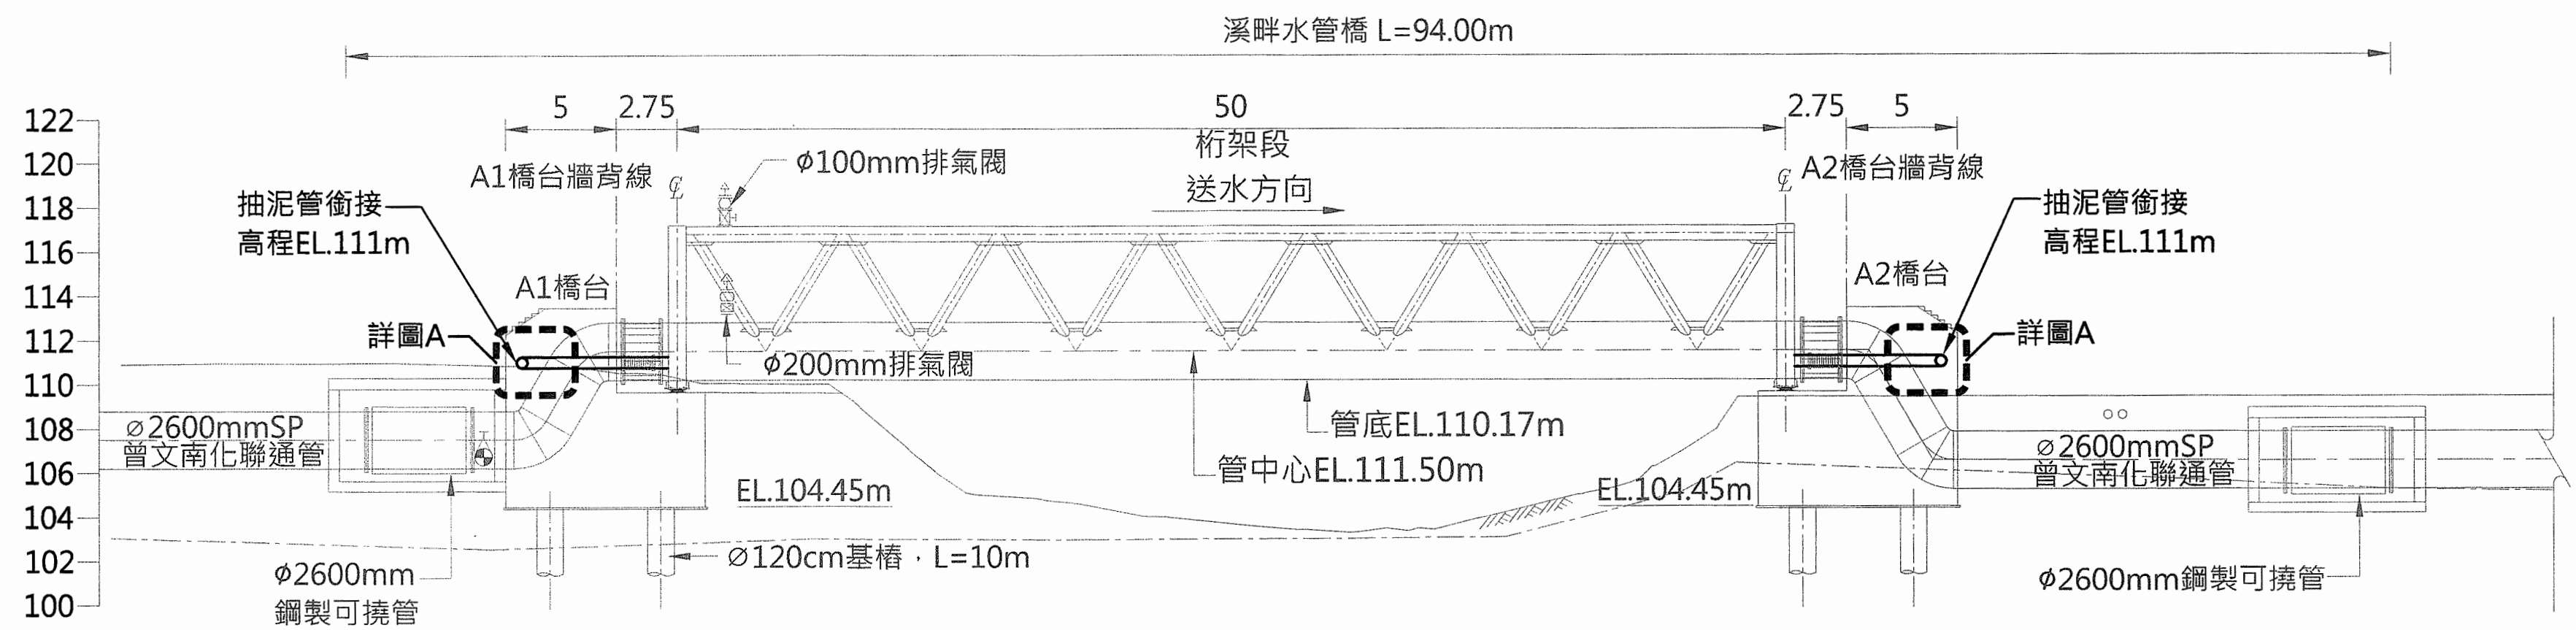

新設φ500mm抽泥鋼管銜接溪畔水管橋立面圖
Scale:1:500 Unit:m

說明：水管橋為另案曾文南化聯通管建置，非本計畫範圍，本案抽泥管需銜接至橋台兩側預留管。

經濟部水利署南區水資源局 Southern Region Water Resources Office, WRA, MOEA	委託設計廠商	設計	陳志文	校核	張美菊	技師簽認	版次	日期	說明	修改	校核	核准	工程名稱	曾文水庫放水渠道及擴大抽泥工程 擴大抽泥管工程(0K+000~5K+100)
	中華工程股份有限公司	製圖	張美菊	審定	劉國慶								圖名	溪畔水管橋共構段銜接示意圖
	巨廷工程顧問股份有限公司	描圖		核定									圖號	D-106
		日期	111.10											第24頁 共29頁

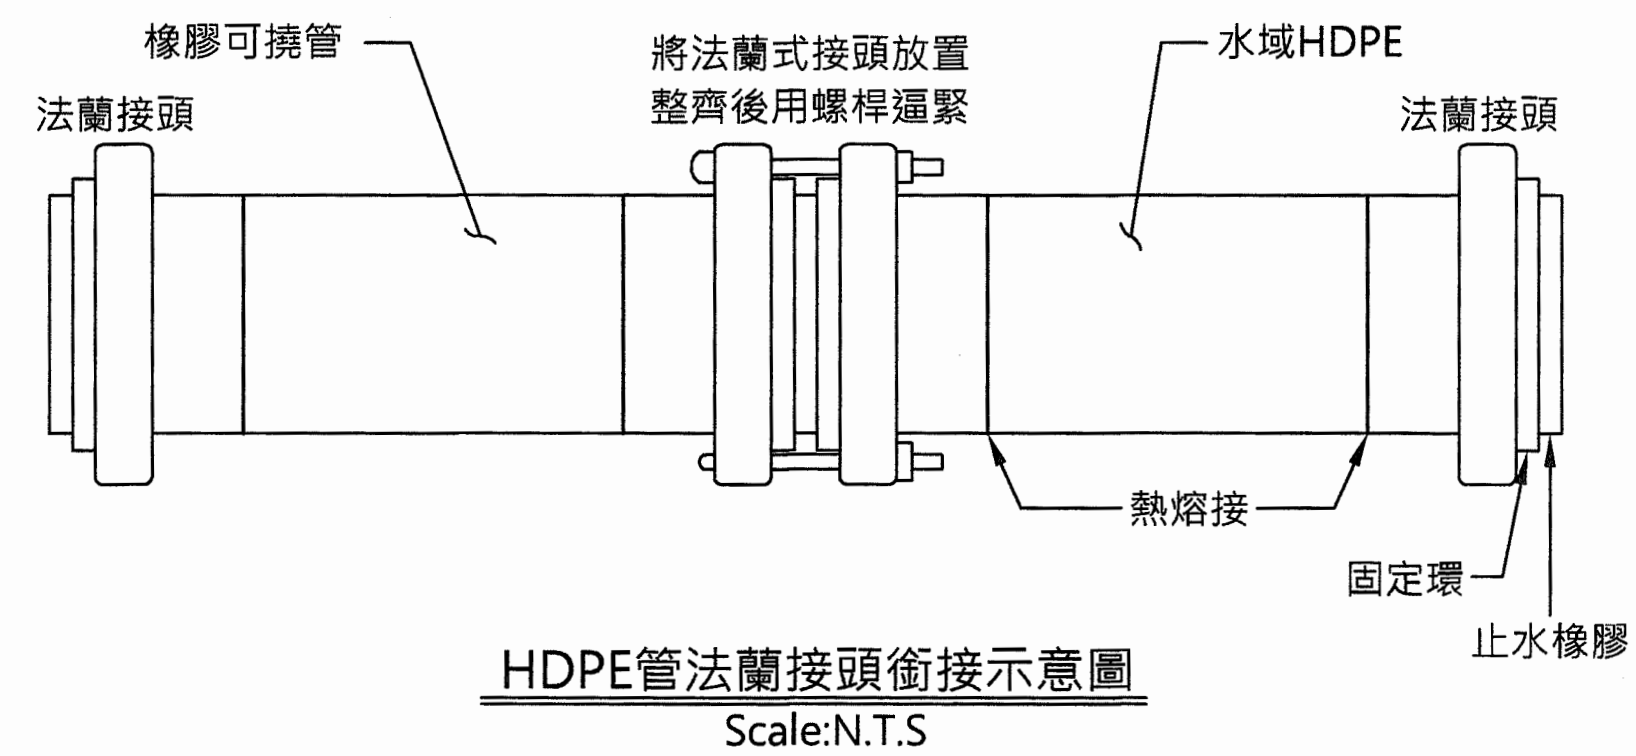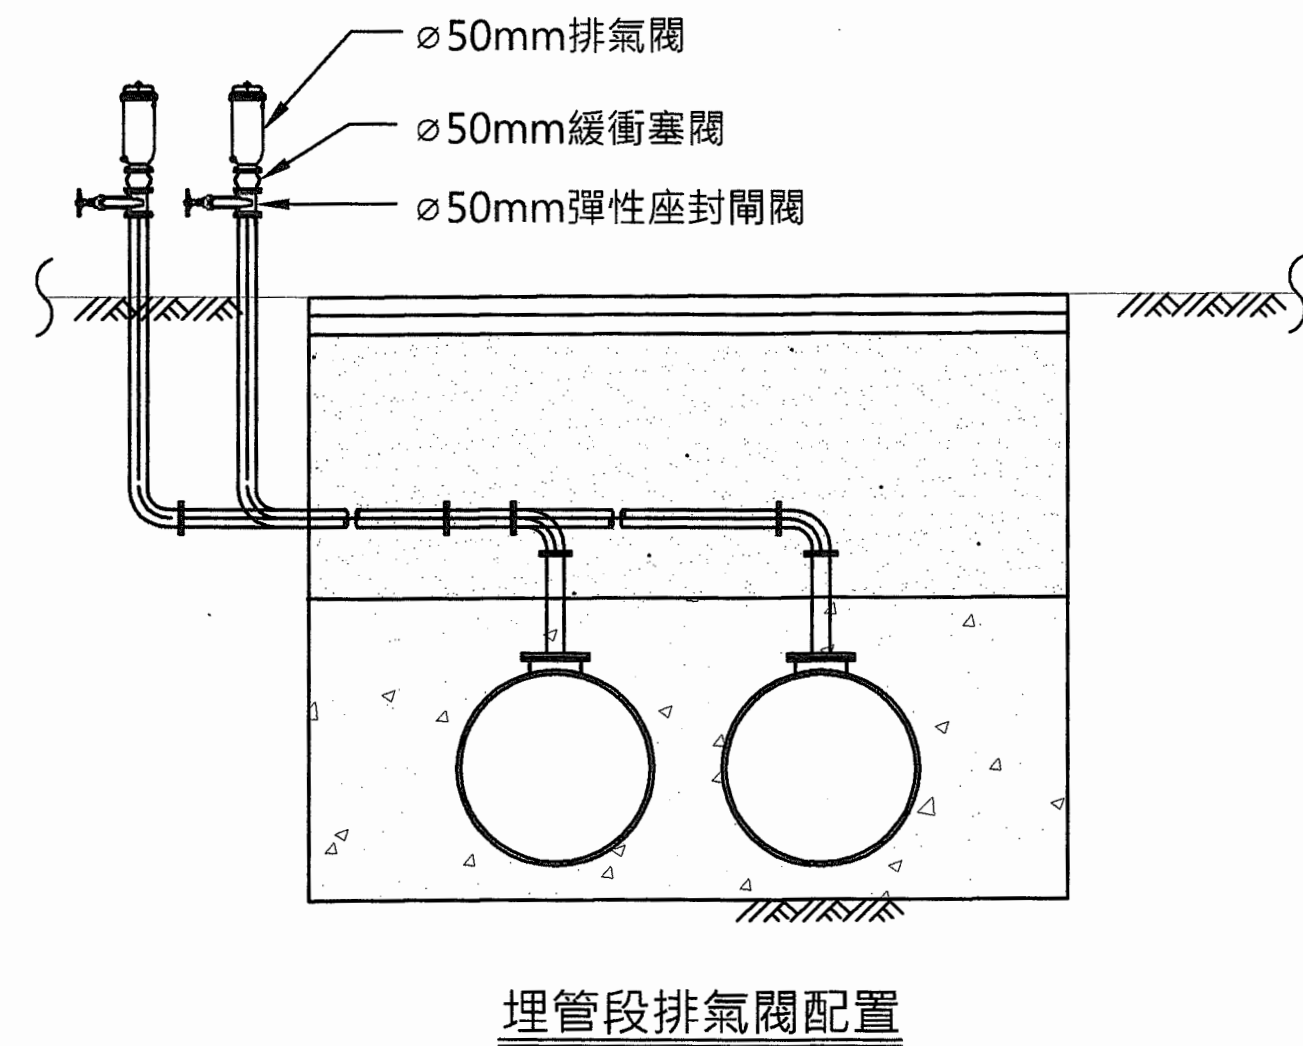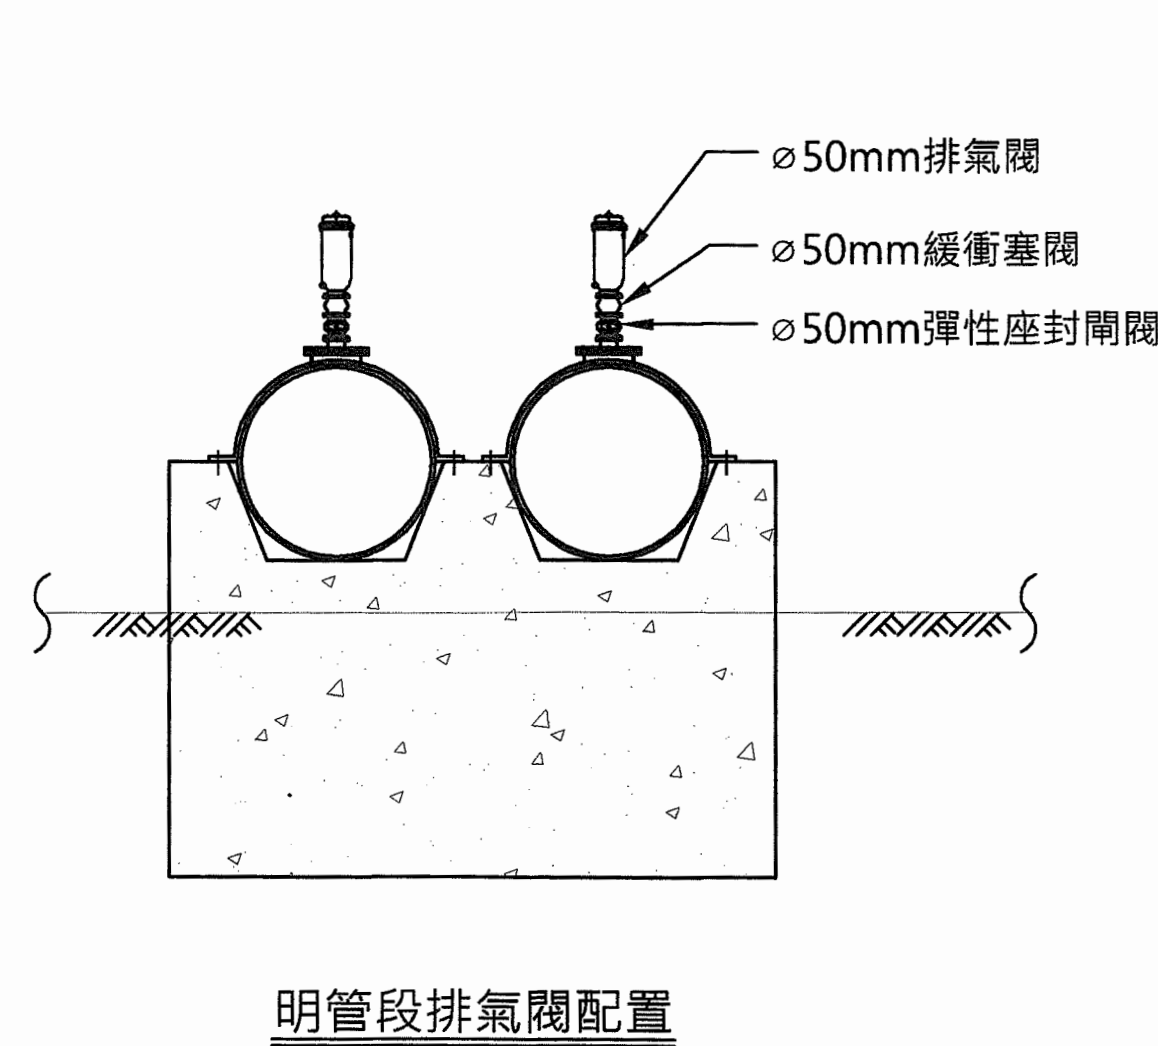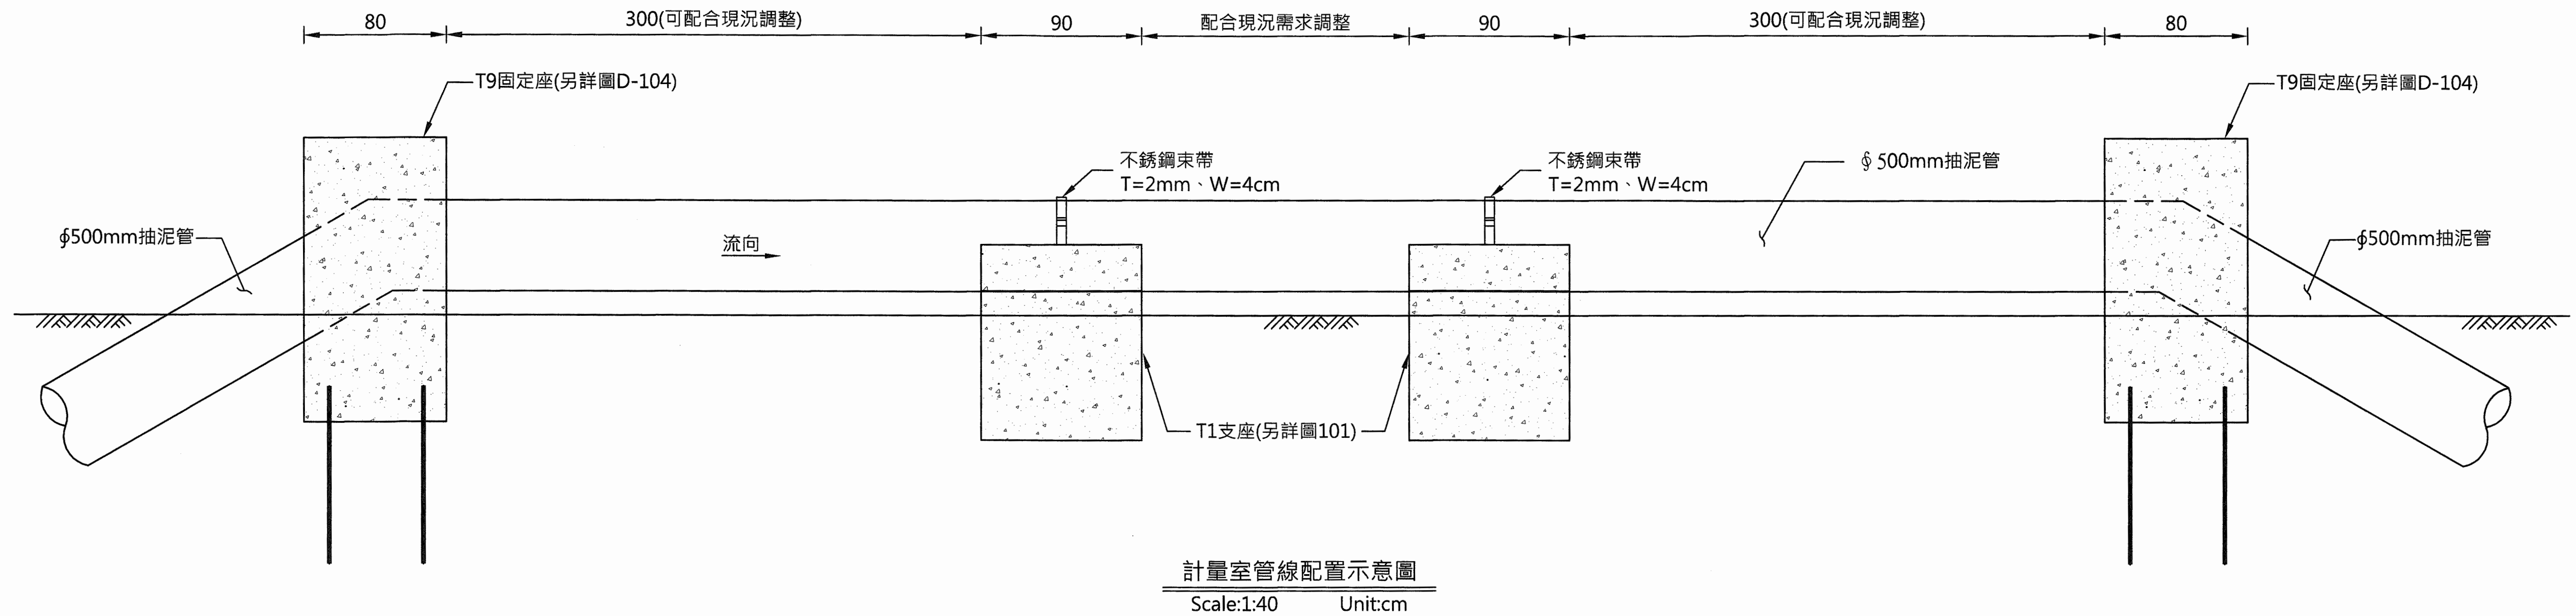

- 說明：
- 1.抽泥鋼管間銜接方式原則上採用焊接，如採用法蘭銜接，統包商應於施工前提交施工計畫書，並繪製法蘭詳圖及各項配件尺寸與規格。
 - 2.水域HDPE管與抽泥鋼管銜接，需採用法蘭銜接，統包商應於施工前提交施工計畫書，並繪製法蘭詳圖及各項配件尺寸與規格。

經濟部水利署南區水資源局
Southern Region Water Resources Office, WRA, MOEA

委託設計廠商
中華工程股份有限公司
巨廷工程顧問股份有限公司

設計
製圖
描圖
日期

陳志文
張美菊
111.10

校核
審定
核定

田金立
劉國慶

技師簽認
劉國慶

版次
日期

說明

修改

校核

核准

工程名稱

圖名


圖號

閘閥配置示意圖

D-107


第25頁

共29頁

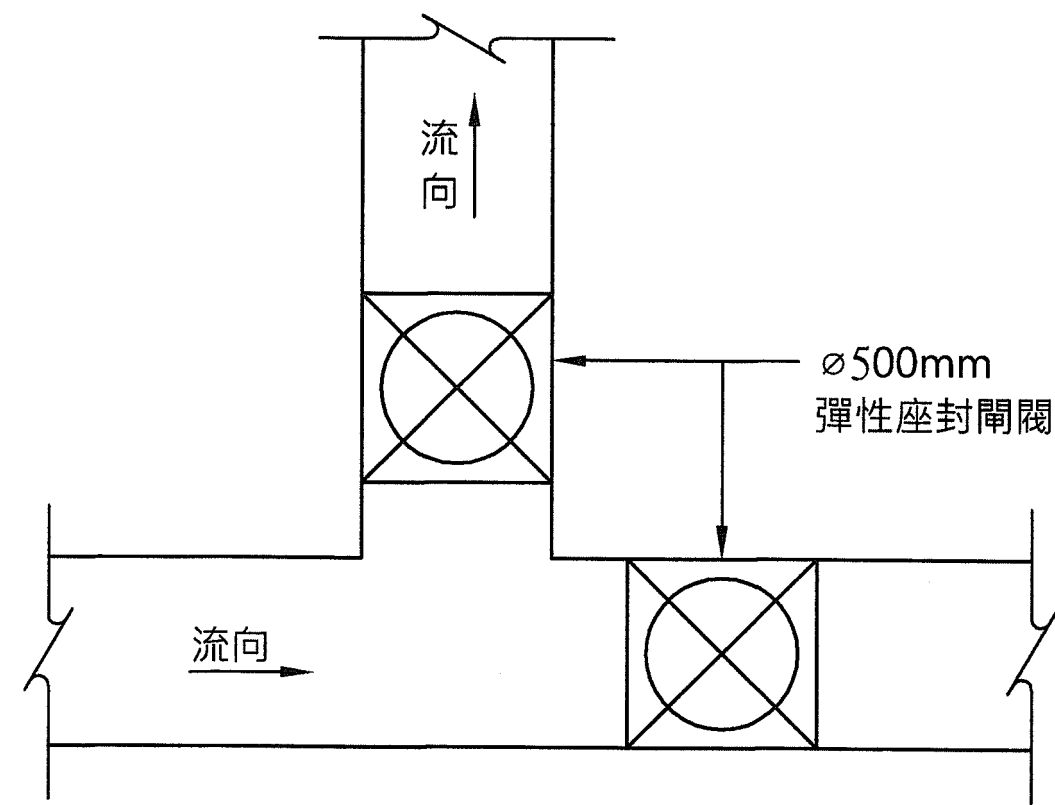


放流分歧管示意圖
NTS


註：適用里程：1K+560、2K+150、
3K+135、4K+250等四處。

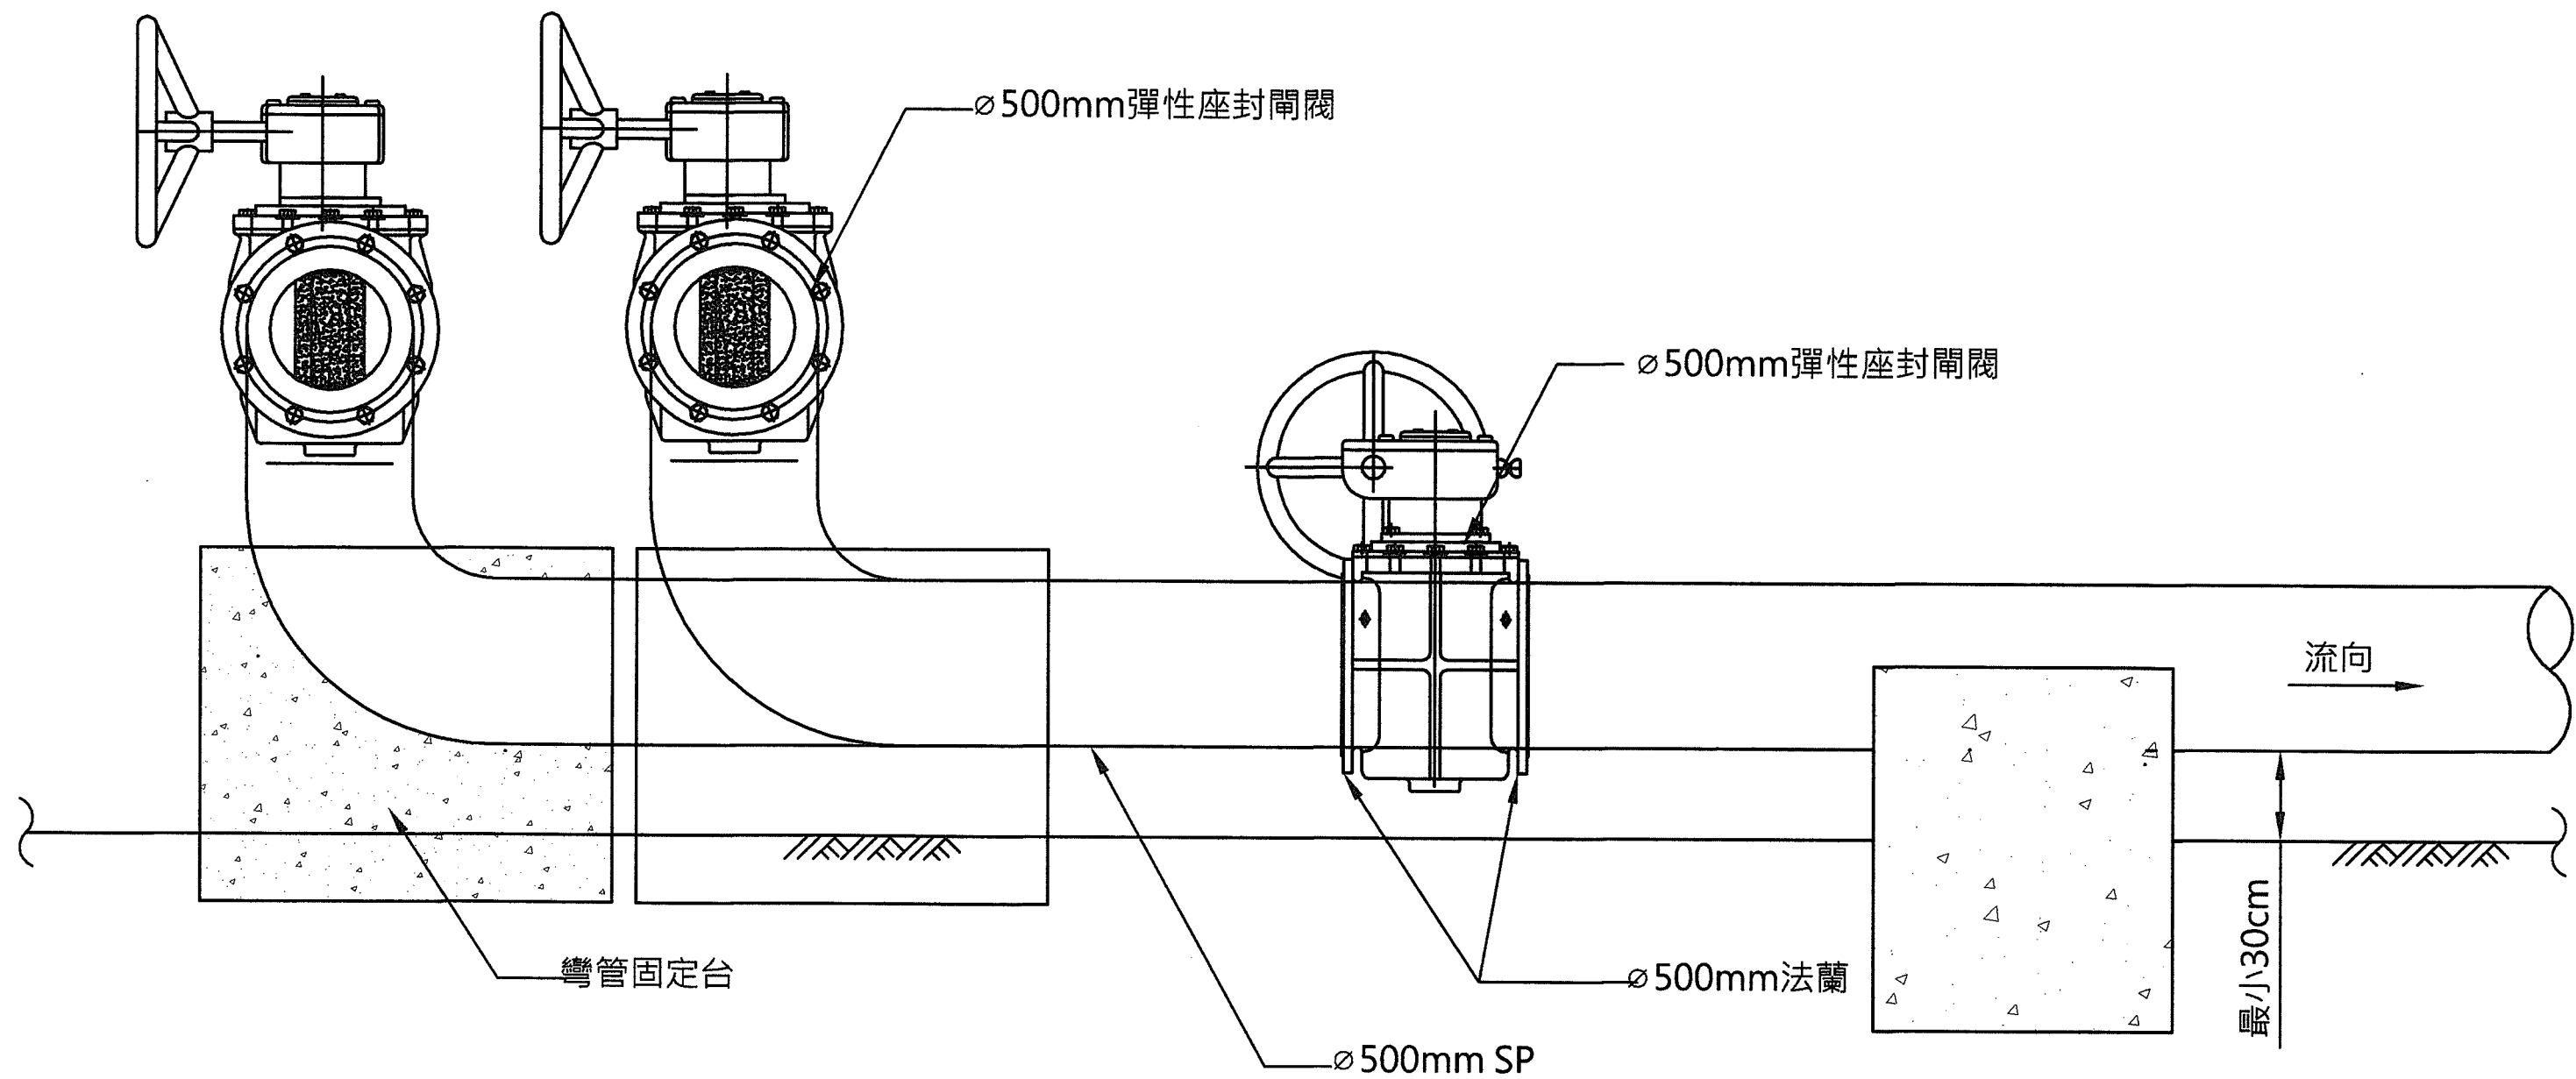

分歧管及排泥閥配置示意圖
Scale:N.T.S

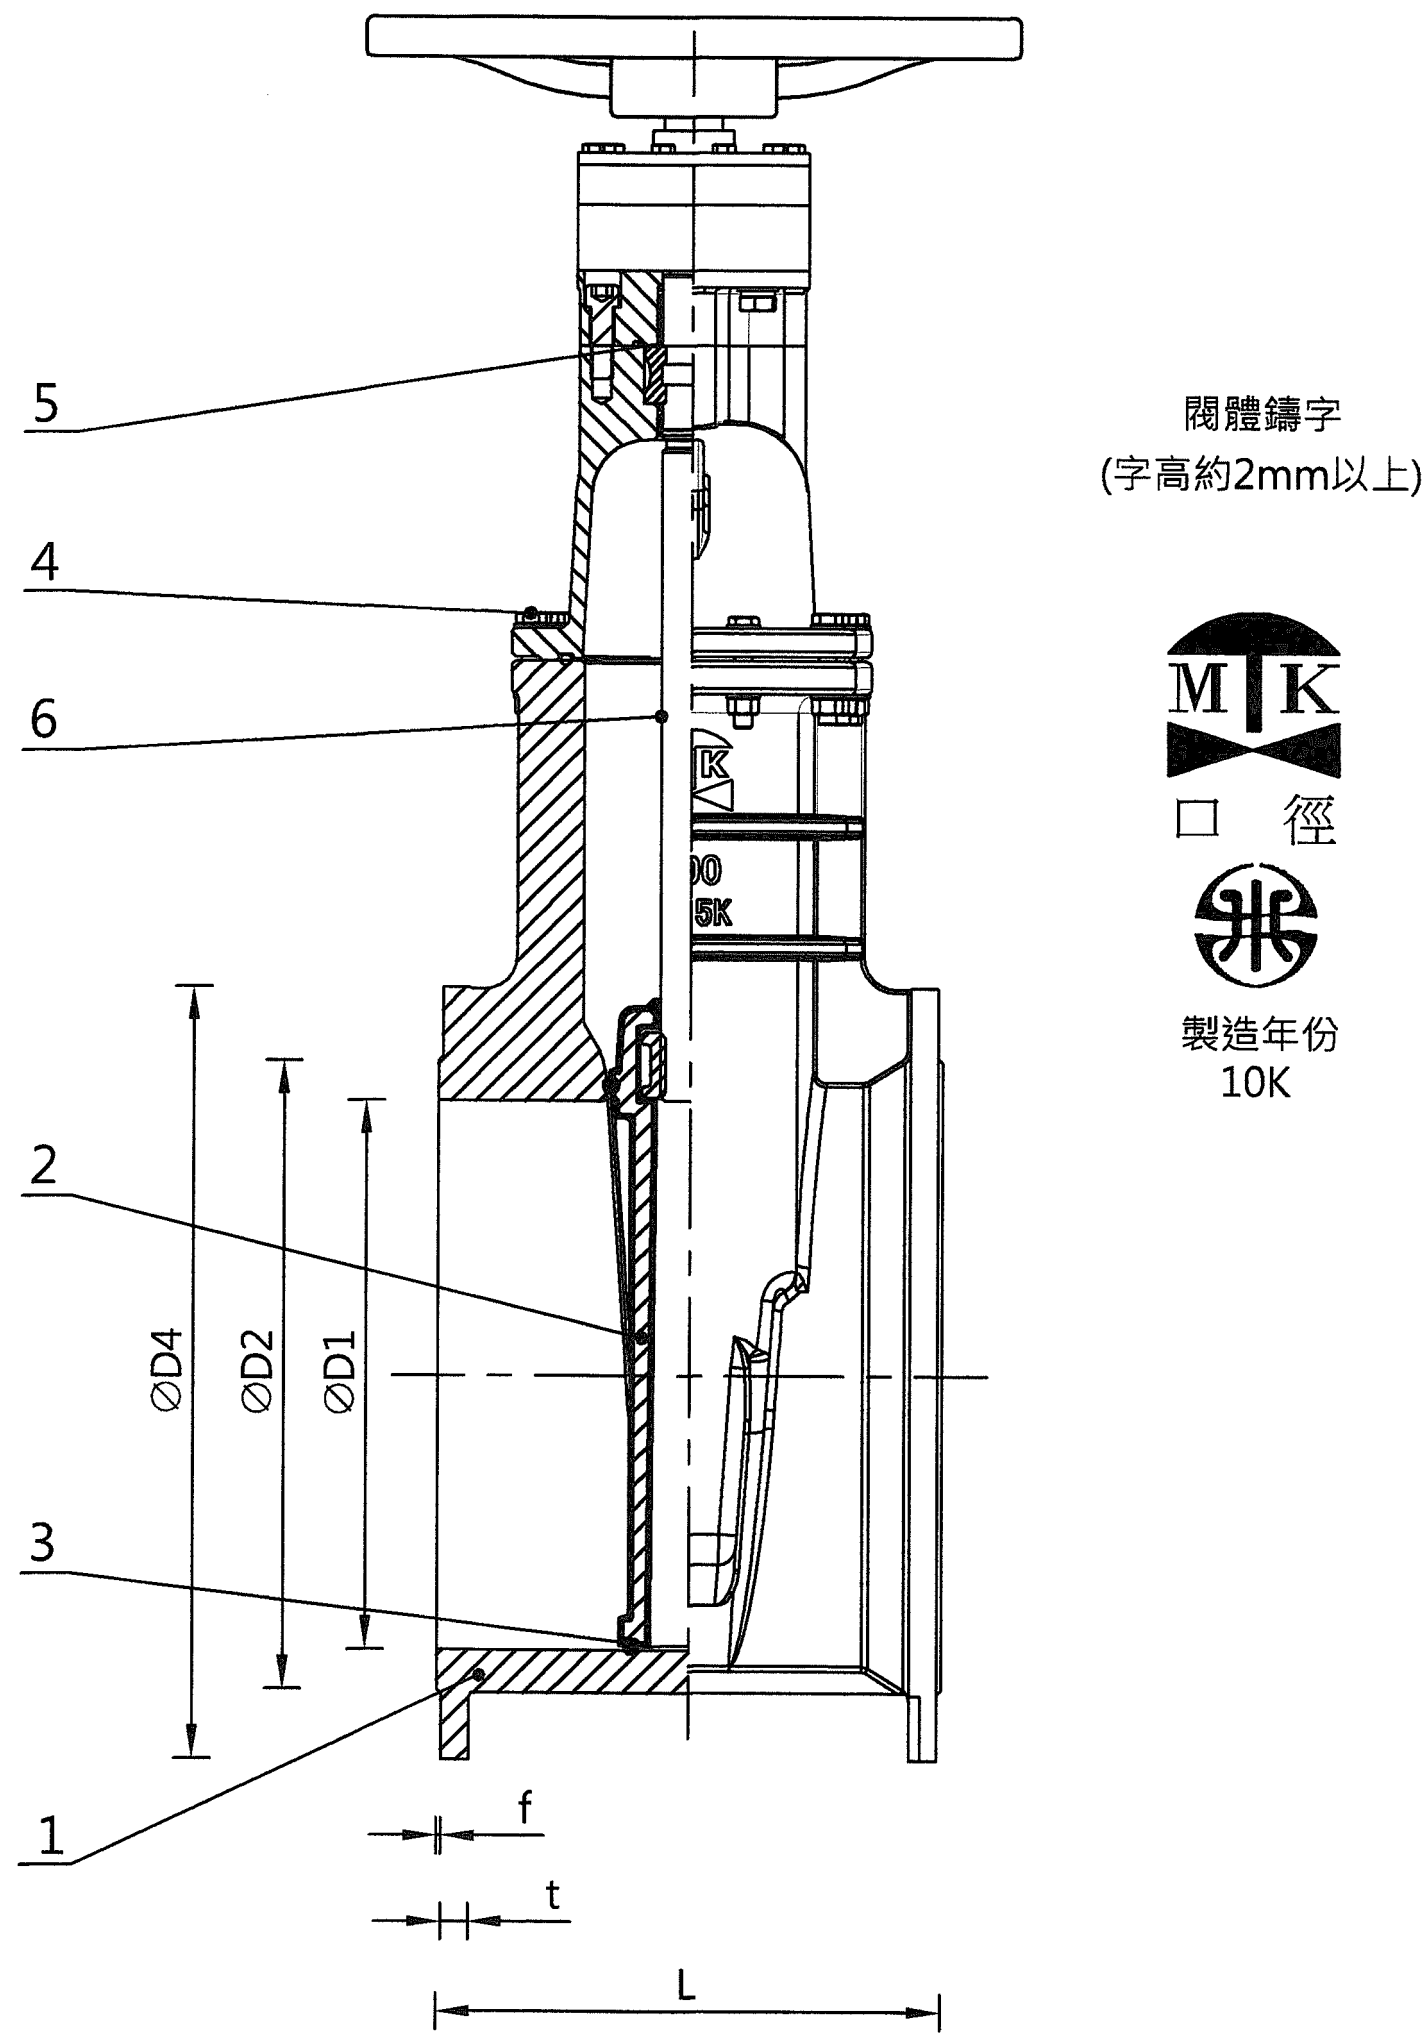

500mm彈性座封閘閥詳圖

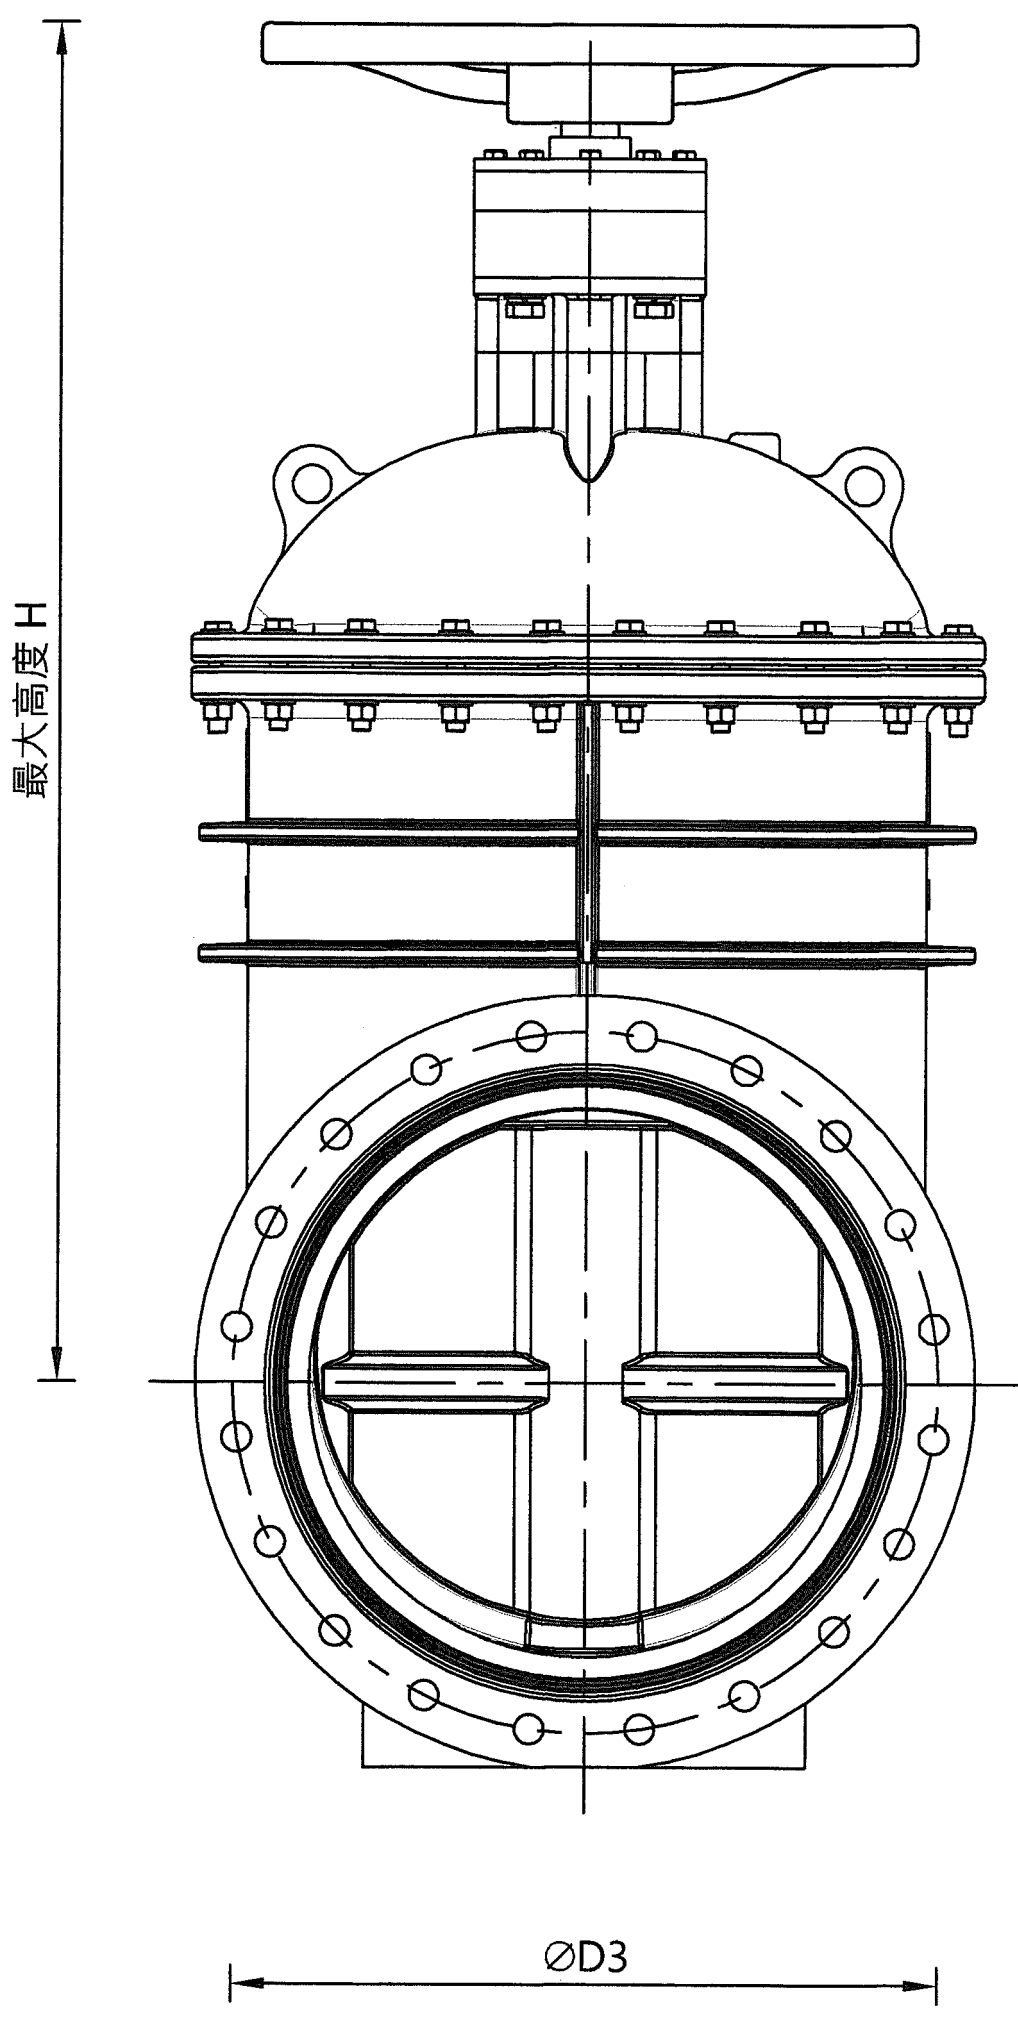

單位:mm

標稱口徑	兩端面間長度 L	ØD1	ØD2	ØD3	ØD4	法蘭厚度 t	f	孔數 n	孔徑 d	最大高度 H
500	457±4	500	585	620	675	30	3	20	27	1550

序號	名稱	材 料	備 註
1	閥 體	球狀石墨鑄鐵 FCD450	CNS-2869
2	閥 門	球狀石墨鑄鐵 FCD450	CNS-2869
3	橡膠閘座	合成橡膠	CNS-10774
4	螺栓及螺帽	不銹鋼 SUS304	CNS-3270
5	軸 封	合成橡膠	依用途選擇能防腐蝕及不影響水質
6	閥 桿	不銹鋼 SUS410	CNS-3270

- 一、製造標準:CNS-12795 B2803 第II類。
二、法蘭鑽孔標準：CNS13272 G3253之RF型。
三、除橡膠、銅及不銹鋼外，閥體內外均以環氧樹脂粉末塗裝，
塗料乾後不溶解於水，並不因空氣溫度變化而產生異狀，
其內部表面厚度在0.3mm以上，外部表面厚度在0.15mm
以上。顏色色號為1-46(土耳其藍)。

經濟部水利署南區水資源局
Southern Region Water Resources Office, WRA, MOEA

委託設計廠商
中華工程股份有限公司
巨廷工程顧問股份有限公司

設計	陳志文	校核	田知立
製圖	張美菊	審定	劉國慶
描圖		核定	
日期	111.10		

技師簽認
劉國慶
水利工程師

版次 日期
1 111.10

說明

修改

校核

核准

工程名稱

曾文水庫放水渠道及擴大抽泥工程
擴大抽泥管工程(0K+000~5K+100)

圖名

放流分歧管示意圖

圖號

D-108

第26頁
共29頁

陸域抽泥鋼管支座及固定座數量統計表

項次	里程		長度(m)	開挖型式	支架型式	支座數量	備註
	起	迄					
1	0			明管	起點固定座	1	岸邊
2	1K+476	1K+526	50	明管	T1	4	下邊坡坡面
					T9	2	銜接埋管段
3	1K+543	1K+824	281	明管	T6	28	路旁
					T9	2	銜接埋管段
4	1K+851	2K+317	466	明管	T6	46	路旁
					T9	2	銜接埋管段
5	2K+348	2K+660	312	明管	T8	6	跨越溪溝
					T6	32	公園旁
					T9	1	銜接埋管段
6	2K+660	2K+835	175	明管	T6	18	公園旁
7	2K+835	3K+160	325	明管	T8	3	跨越溪溝
					T6	33	路旁
8	3K+160	3K+659	499	明管	T6	50	路旁
					T9	1	銜接埋管段
9	3K+740	3K+988	248	明管	T6	27	道路上
					T9	2	銜接埋管段
10	4K+013	4K+076	63	水管管	T9	2	銜接埋管段
11	4K+093	4K+249	156	明管	T6	15	路旁
					T9	2	銜接埋管段
12	4K+577	4K+640	63	明管	T6	6	路旁
					T9	2	銜接埋管段
13	4K+712	4K+732	20	明管	T1	2	坡面上
					T9	2	銜接埋管段
14	4K+860	5K+093	233	明管	T6	24	路旁
					T9	2	銜接埋管段
15	5K+224	5280	56	明管	T6	6	路旁
					T9	1	銜接埋管段




說明：

1. 支座及固定座設置位置原則上須配合既有抽泥管固定座位置設置，惟其間距不得大於10公尺，如須配合現況地形調整，須經現場工程司核定後，方能依現況地形調整位置及型式與尺寸。
2. 部分路線支座及固定座緊鄰下邊坡，開挖施工時應注意邊坡保護，必要時必須施設臨時擋土設施，並加強支座及固定座基礎保護，避免邊坡冲刷影響基礎穩定性。
3. 支座及固定座得配合路線調整、現況地形障礙、植被樹木障礙等因素，經現場工程司同意後，予以調整位置、數量及型式。未經同意不得任意砍閱樹木。
4. 位於路旁之支座及固定座，施工時應做好交通維持設施，施工期間應維持交通順暢，不得影響交通安全。
5. 本統計表不包含平面彎管固定座數量，彎管固定座數量詳圖D-010。

陸域抽泥鋼管支座及固定座數量總表


型式	數量	單位
起點固定座	1	座
T1	6	座
T6	287	座
T8	9	座
T9	21	座

[illegible]

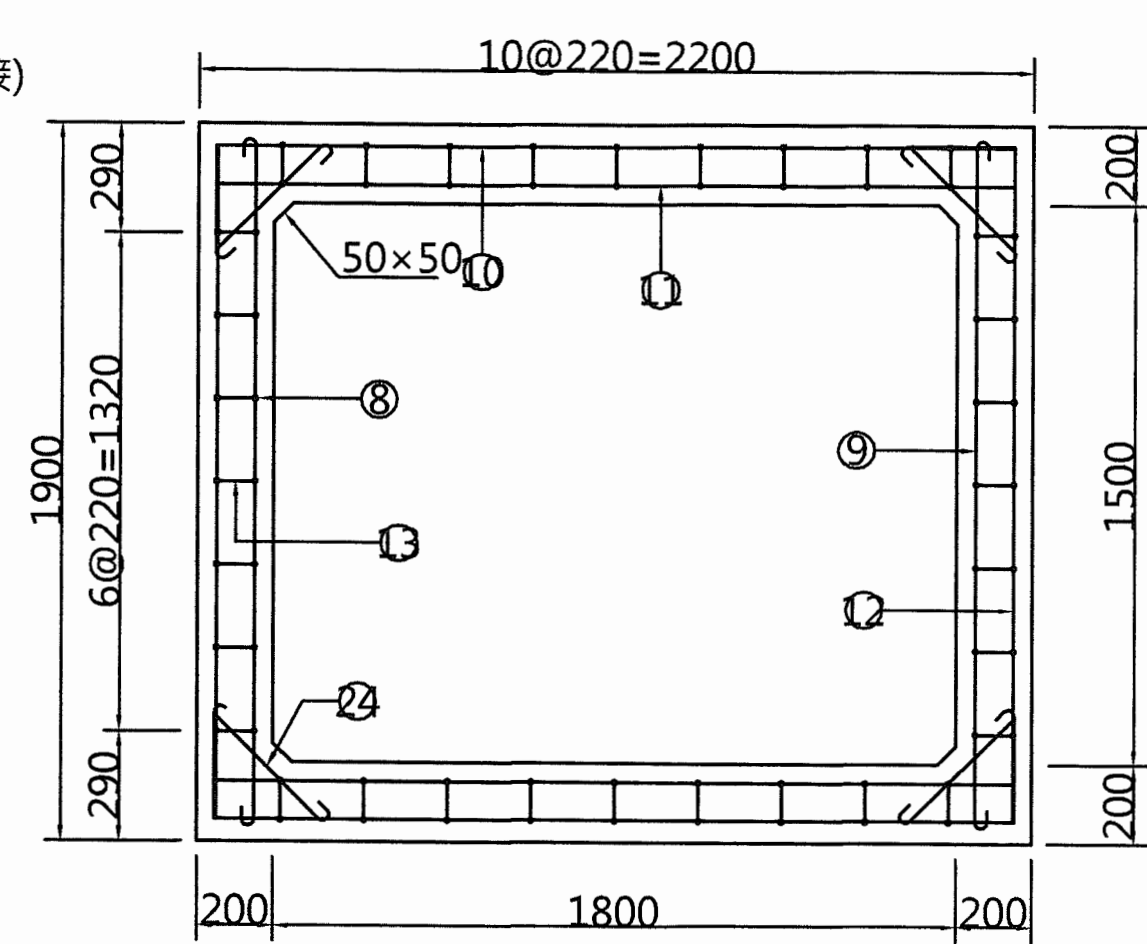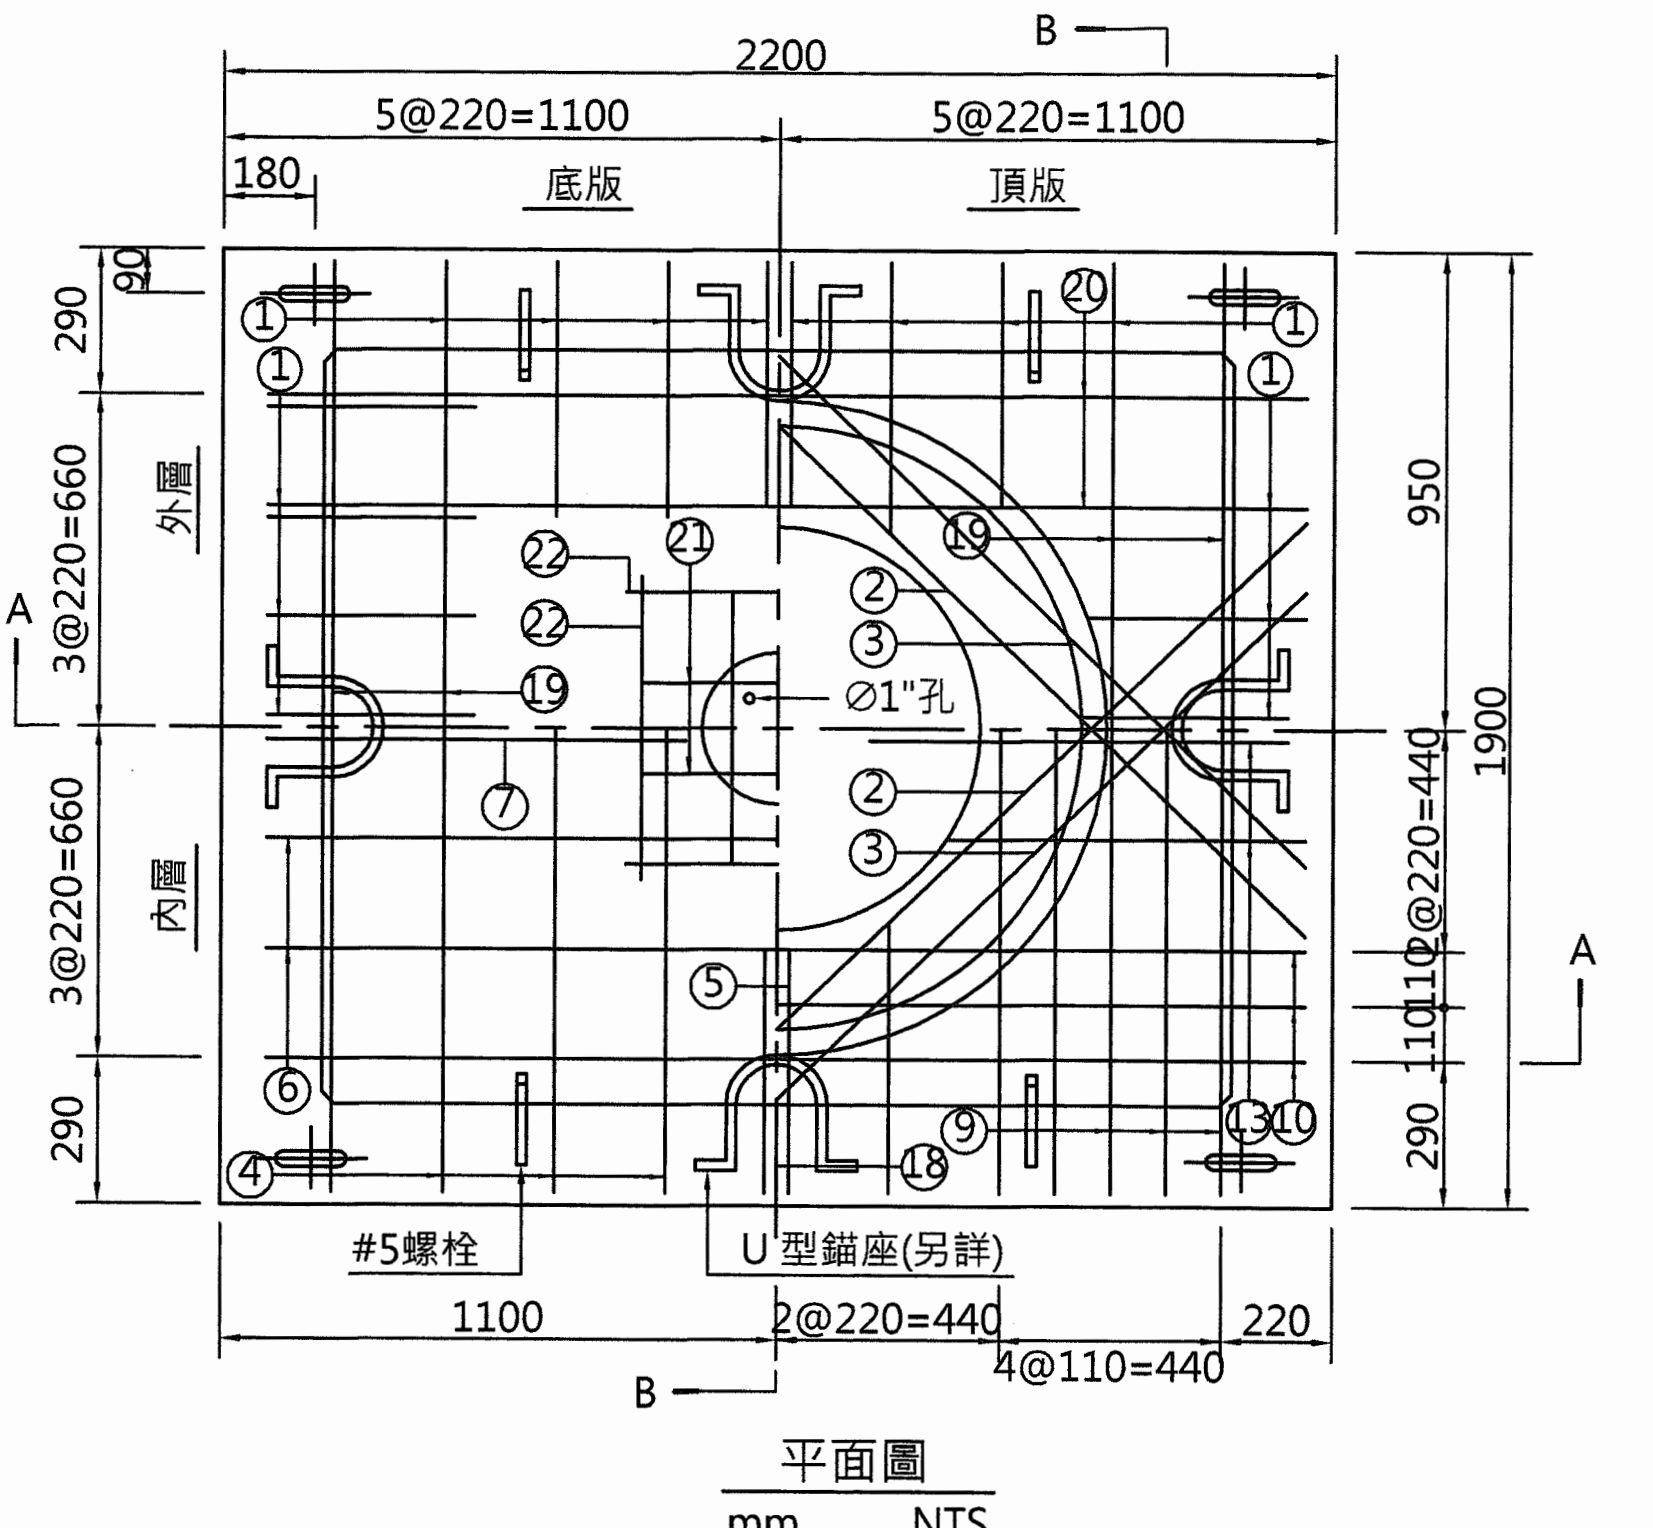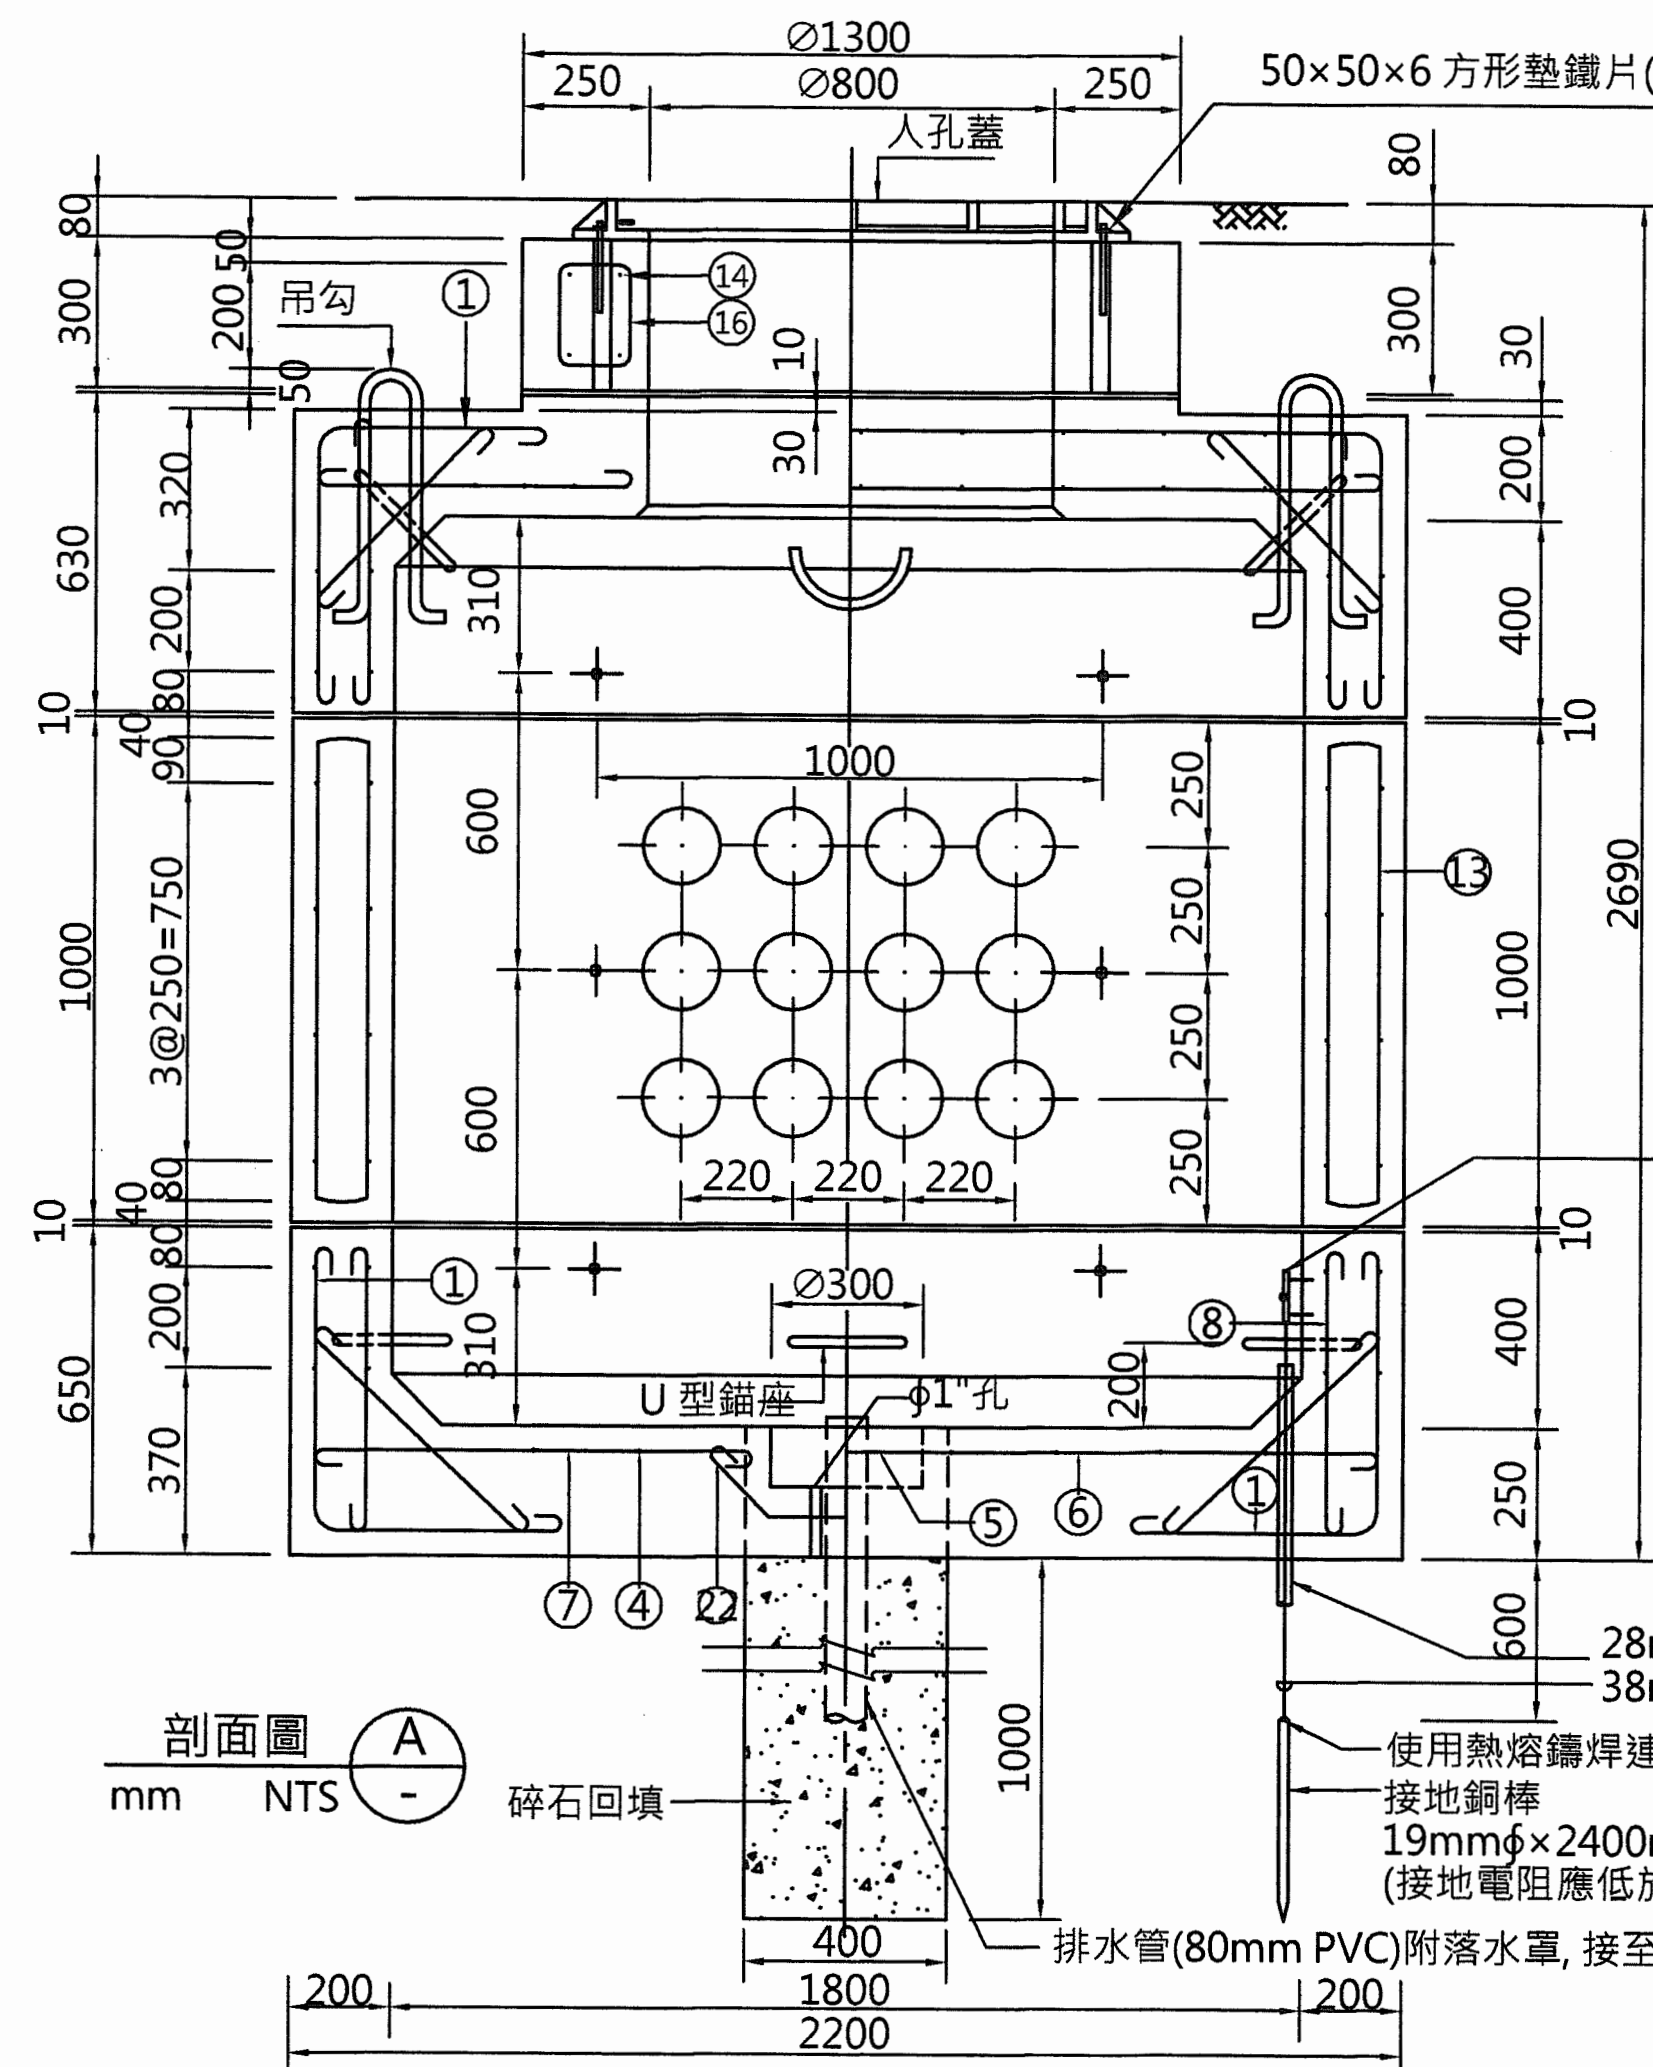

側壁配筋圖

mm NTS

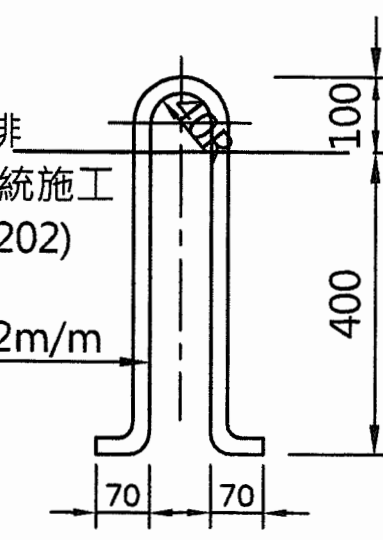

吊鉤詳圖


mm NTS

接合部詳圖

mm NTS


φ6"過牆管預留孔詳圖

mm NTS

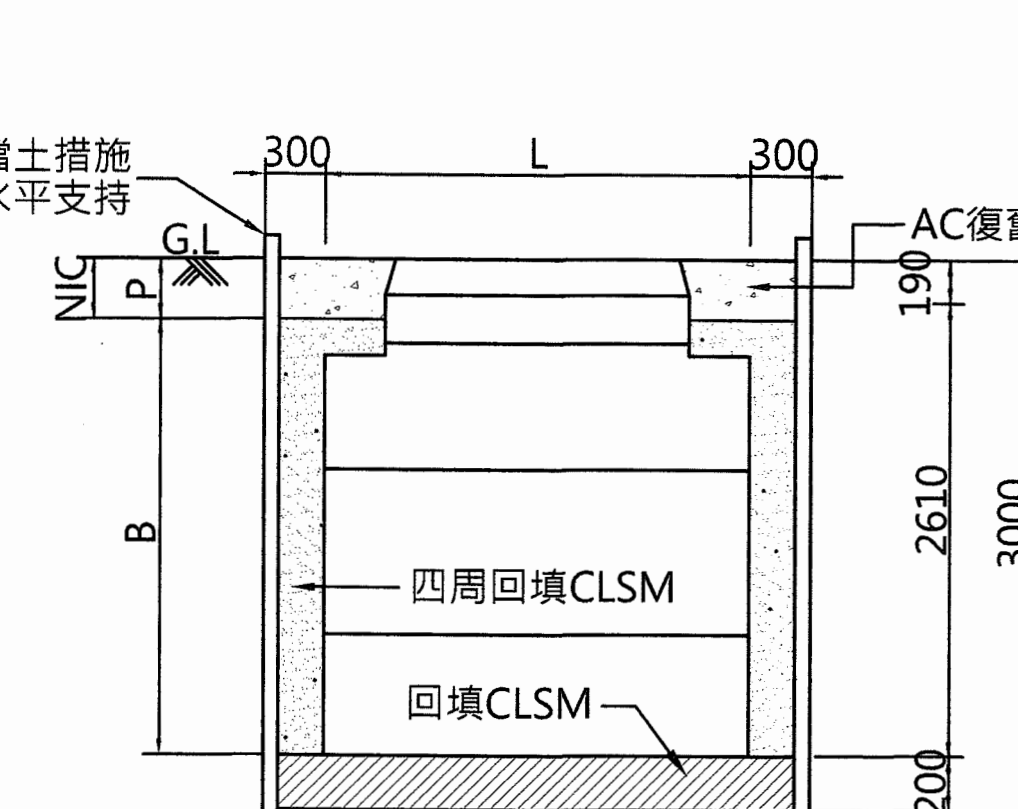


A1預鑄人孔基礎佈置與回填

mm NTS

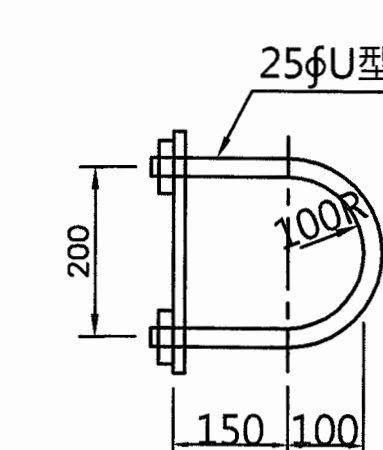


圖B

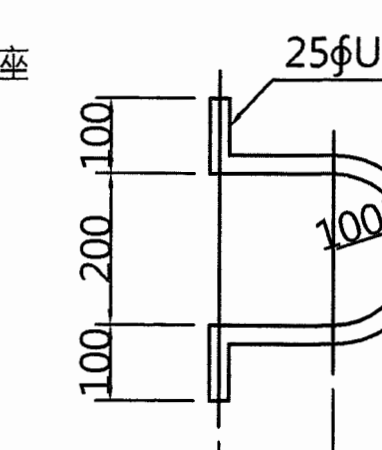

圖A

U型錨座詳圖

mm NTS

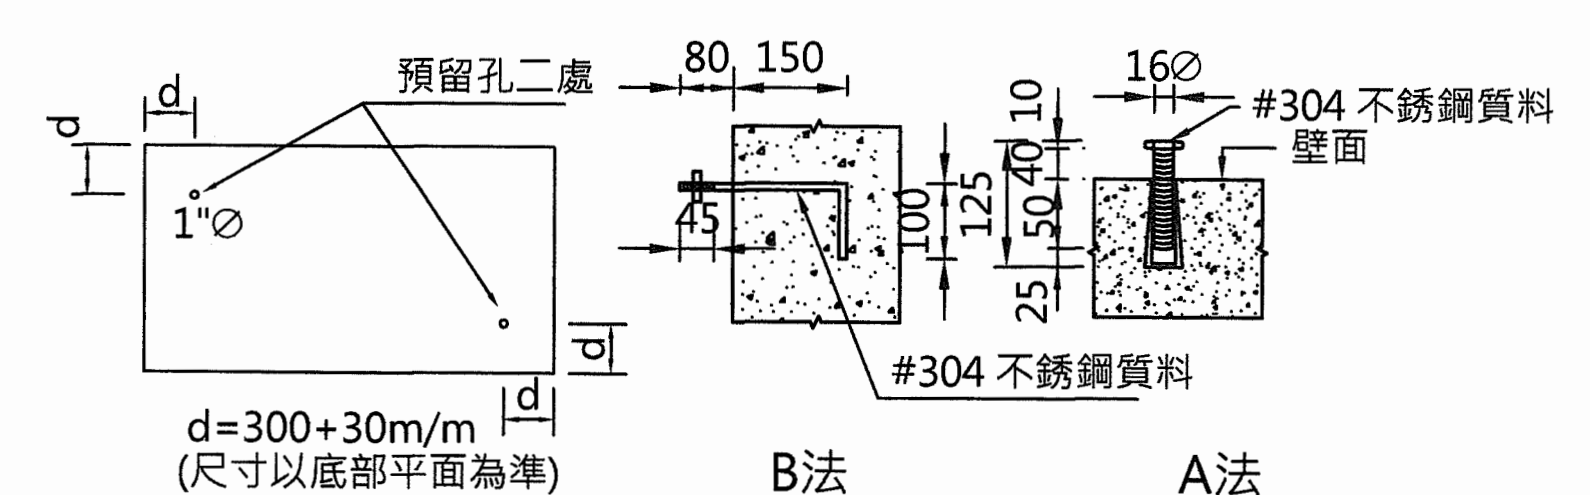

接地孔位置圖

mm NTS

B法

mm NTS

A法

mm NTS

鋼筋加工圖

D16-64 450 500 ①	D16-8 1850 ②	D16-8 1650 ③	D16-8 1800 ④	D16-2 720 ⑤	D16-6 2100 ⑥
D16-2 850 ⑦	D16-64 500 ⑧	D13-30 1800 ⑨	D13-26 2100 ⑩	D13-20 2100 ⑪	D13-20 1800 ⑫
D13-32 900 ⑬	D13-2 ⑭	D13-2 ⑮	D13-12 200 ⑯	D10-6 600 ⑰	D10-6 500 ⑱
D10-8 2100 ⑳	D10-6 320 ㉑	D10-4 600 ㉒	D10-64 550 ㉓	D10-40 430 ㉔	


鋼筋數量表

編號	稱號	支數	長度(m)	總長(m)	單位重(Kg/mm)	重量(Kg)	各分割體鋼筋支數			
							上塊	中塊	下塊	頸部
①	D16	64	1.24	79.36	1.55	123.00	32		32	
②	D16	8	1.85	14.80	1.55	22.94	8			
③	D16	8	1.65	13.20	1.55	20.46	8			
④	D16	8	2.09	16.72	1.55	25.92			8	
⑤	D16	2	1.01	2.02	1.55	3.13			2	
⑥	D16	6	2.39	14.34	1.55	22.23			6	
⑦	D16	2	1.14	2.28	1.55	3.53			2	
⑧	D16	64	0.79	50.56	1.55	78.37	32		32	
⑨	D13	30	2.03	60.90	0.994	60.54	14	12	4	
⑩	D13	26	2.33	60.58	0.994	60.22	10	12	4	
⑪	D13	20	2.83	56.60	0.994	56.26	4	12	4	
⑫	D13	20	2.53	50.60	0.994	50.30	4	12	4	
⑬	D13	32	1.98	63.36	0.994	62.98		32		
⑭	D13	2	3.06	6.12	0.994	6.08				2
⑮	D13	2	3.69	7.38	0.994	7.34				2
⑯	D13	12	0.91	10.92	0.994	10.85				12
⑰	D10	6	0.72	4.32	0.559	2.42	6			
⑱	D10	6	0.62	3.72	0.559	2.08	6			
⑲	D10	8	1.92	15.36	0.559	8.59	4		4	
⑳	D10	8	2.22	17.76	0.559	9.93	4		4	
㉑	D10	6	0.80	4.80	0.559	2.68			6	
㉒	D10	4	0.60	2.40	0.559	1.34			4	
㉓	D10	64	0.67	42.88	0.559	23.97	32		32	
㉔	D10	40	0.55	22.00	0.559	12.30	8	24	8	


人孔設置位置里程表

0K+020	0K+610	1K+040
0K+100	0K+640	1K+130
0K+167	0K+680	1K+190
0K+240	0K+760	1K+240
0K+340	0K+830	1K+300
0K+427	0K+870	1K+360
0K+490	0K+960	1K+435
0K+540	1K+000	1K+473


- 註：
- 尺寸除註明外，以公厘為單位。
 - 混凝土第28天齡期之抗壓強度不得小於280kgf/cm²。
 - 鋼筋須符合CNS標準之中級竹節鋼筋，降伏強度不得低於280N/mm²。
 - 鋼筋之保護層內層為2.5公分，外層為5公分以上。
 - 人孔蓋採用生鐵以砂模鑄造之鑄鐵材料。
 - 人孔完成後，鑄鐵蓋頂部須與路面齊。
 - 基礎土壤容許承载力10t/m以上。
 - 側壁所標示之預留孔緊供參考，本工程承包商須依管道配置平面圖，實際需用管數配合預留，本項不另計價。
 - 本工程人孔設置位置詳里程表所示，位置如需現場現況調整，惟需通報現場監造工程司核可後，方可施作。
 - 本工程人孔設置位置，如路線調整或因現場狀況需增加人孔數量，需經現場監造工程司同意後，方可施作。

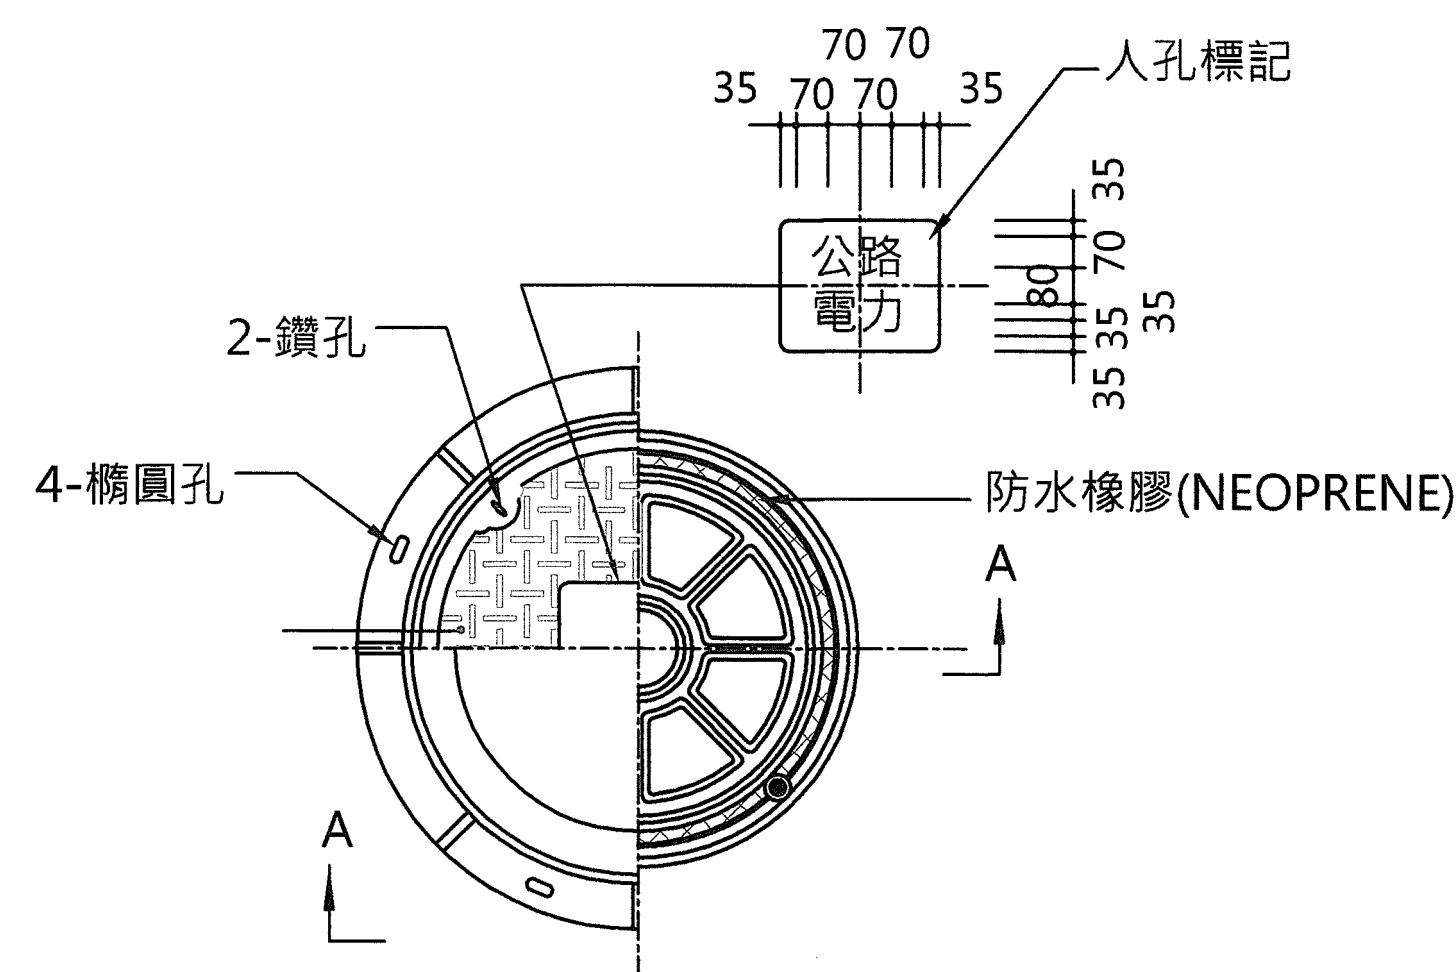


平面圖
鑄鐵人孔蓋及座 (A型)
NTS 1

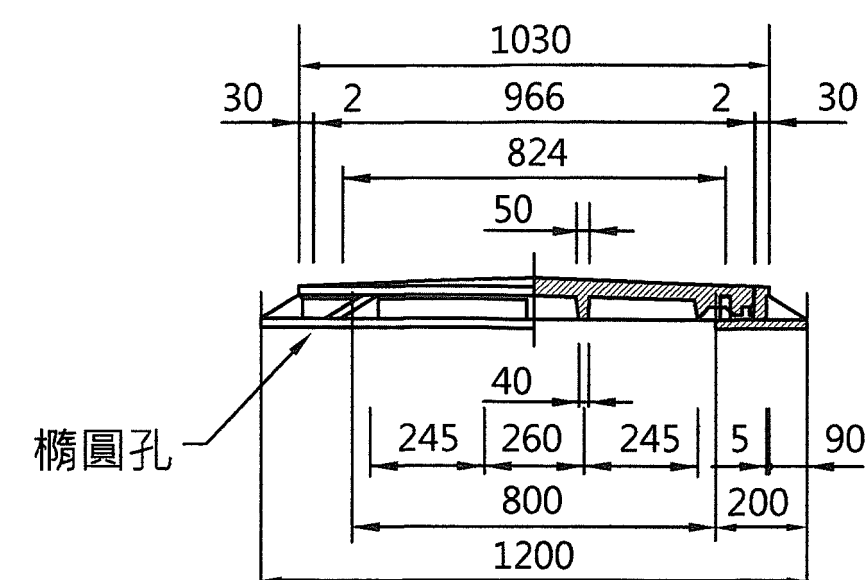


剖面圖
NTS A

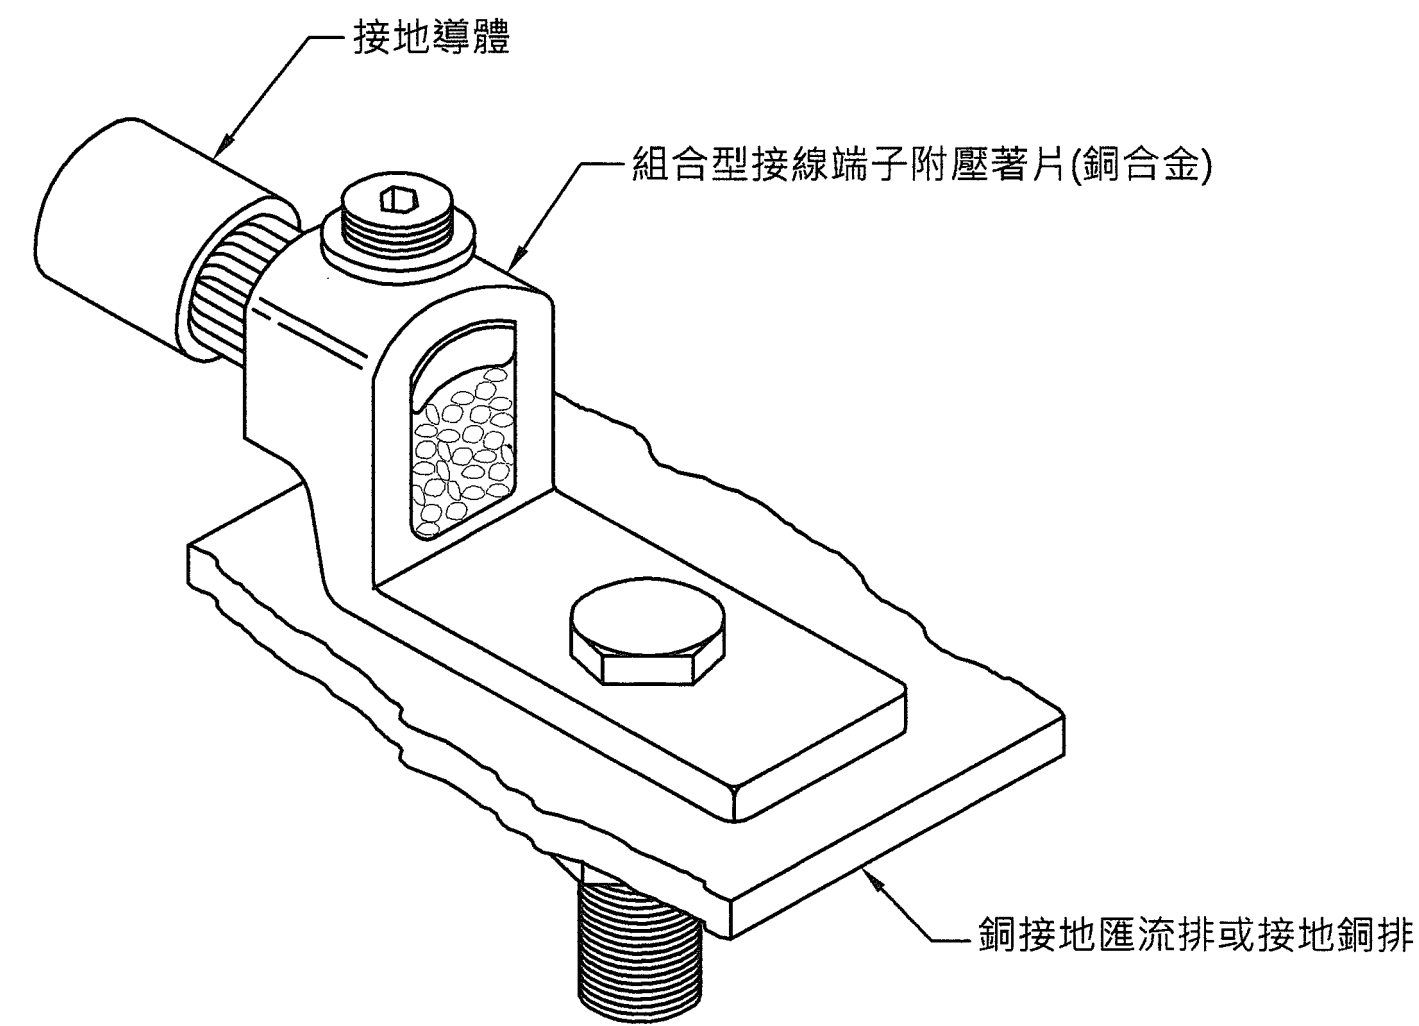

接地線與銅排連接
詳圖
NTS 2

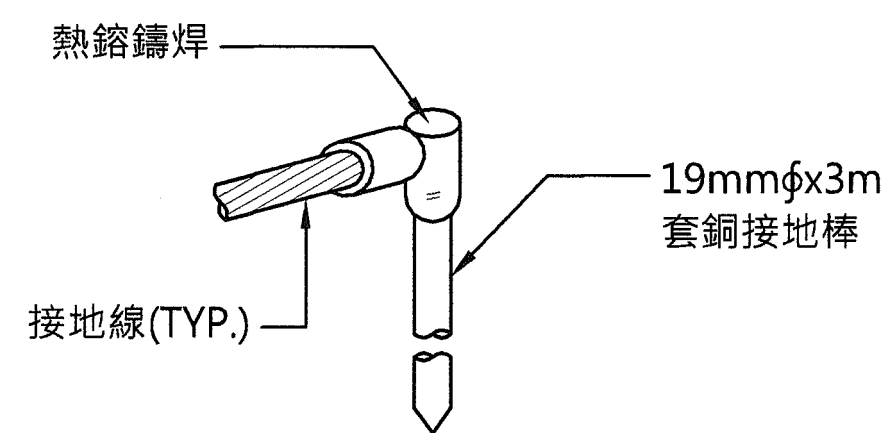

接地棒與接地線連接
NTS 3

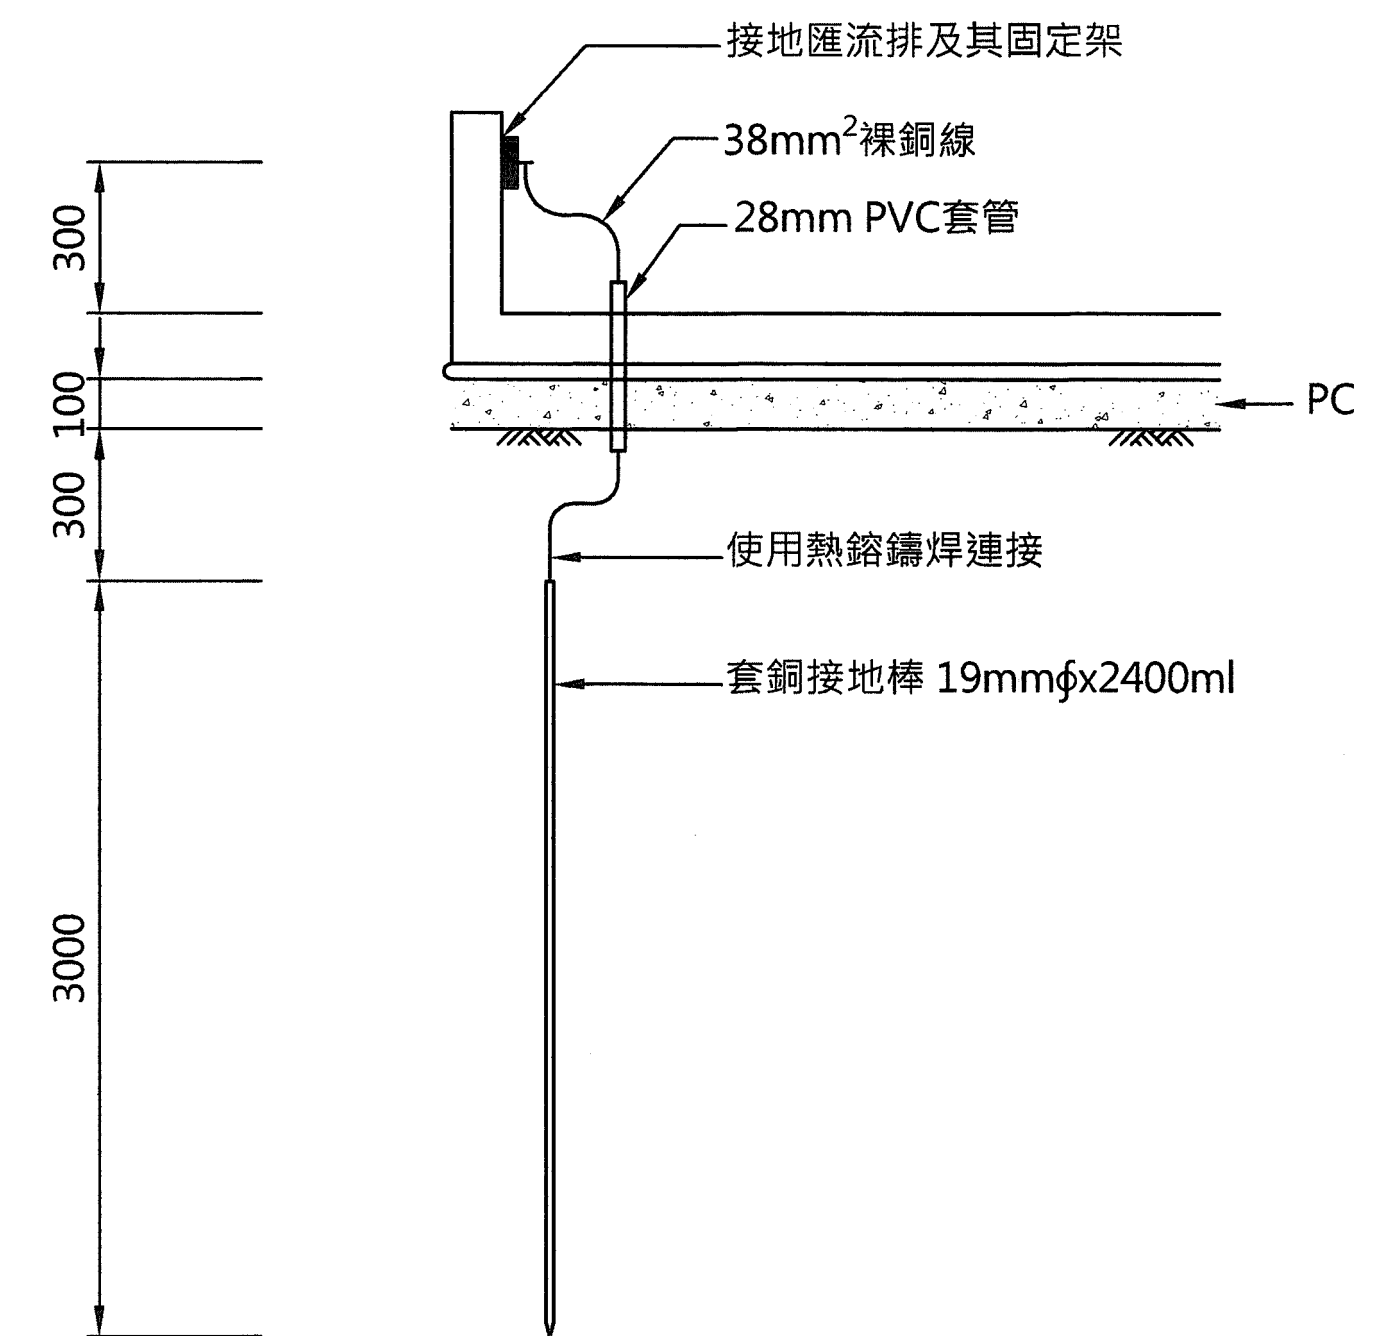

接地匯流排及接地棒(安裝於人孔內)
NTS 4

經濟部水利署南區水資源局

Southern Region Water Resources Office, WRA, MOEA

委託設計廠商

中華工程股份有限公司
巨廷工程顧問股份有限公司

設計

陳志文

校核

周紅立

技師簽認

版次 日期

說明

修改

校核

核准

工程名稱

曾文水庫放水渠道及擴大抽泥工程
擴大抽泥管工程(0K+000~5K+100)

圖名

高壓人孔蓋及接地系統詳圖

圖號

D-202

第29頁
共29頁